



PIANTA PIANO TERRA - CASA CUSTODE E PADIGLIONE AGGIUNTIVO SCALA 1:100

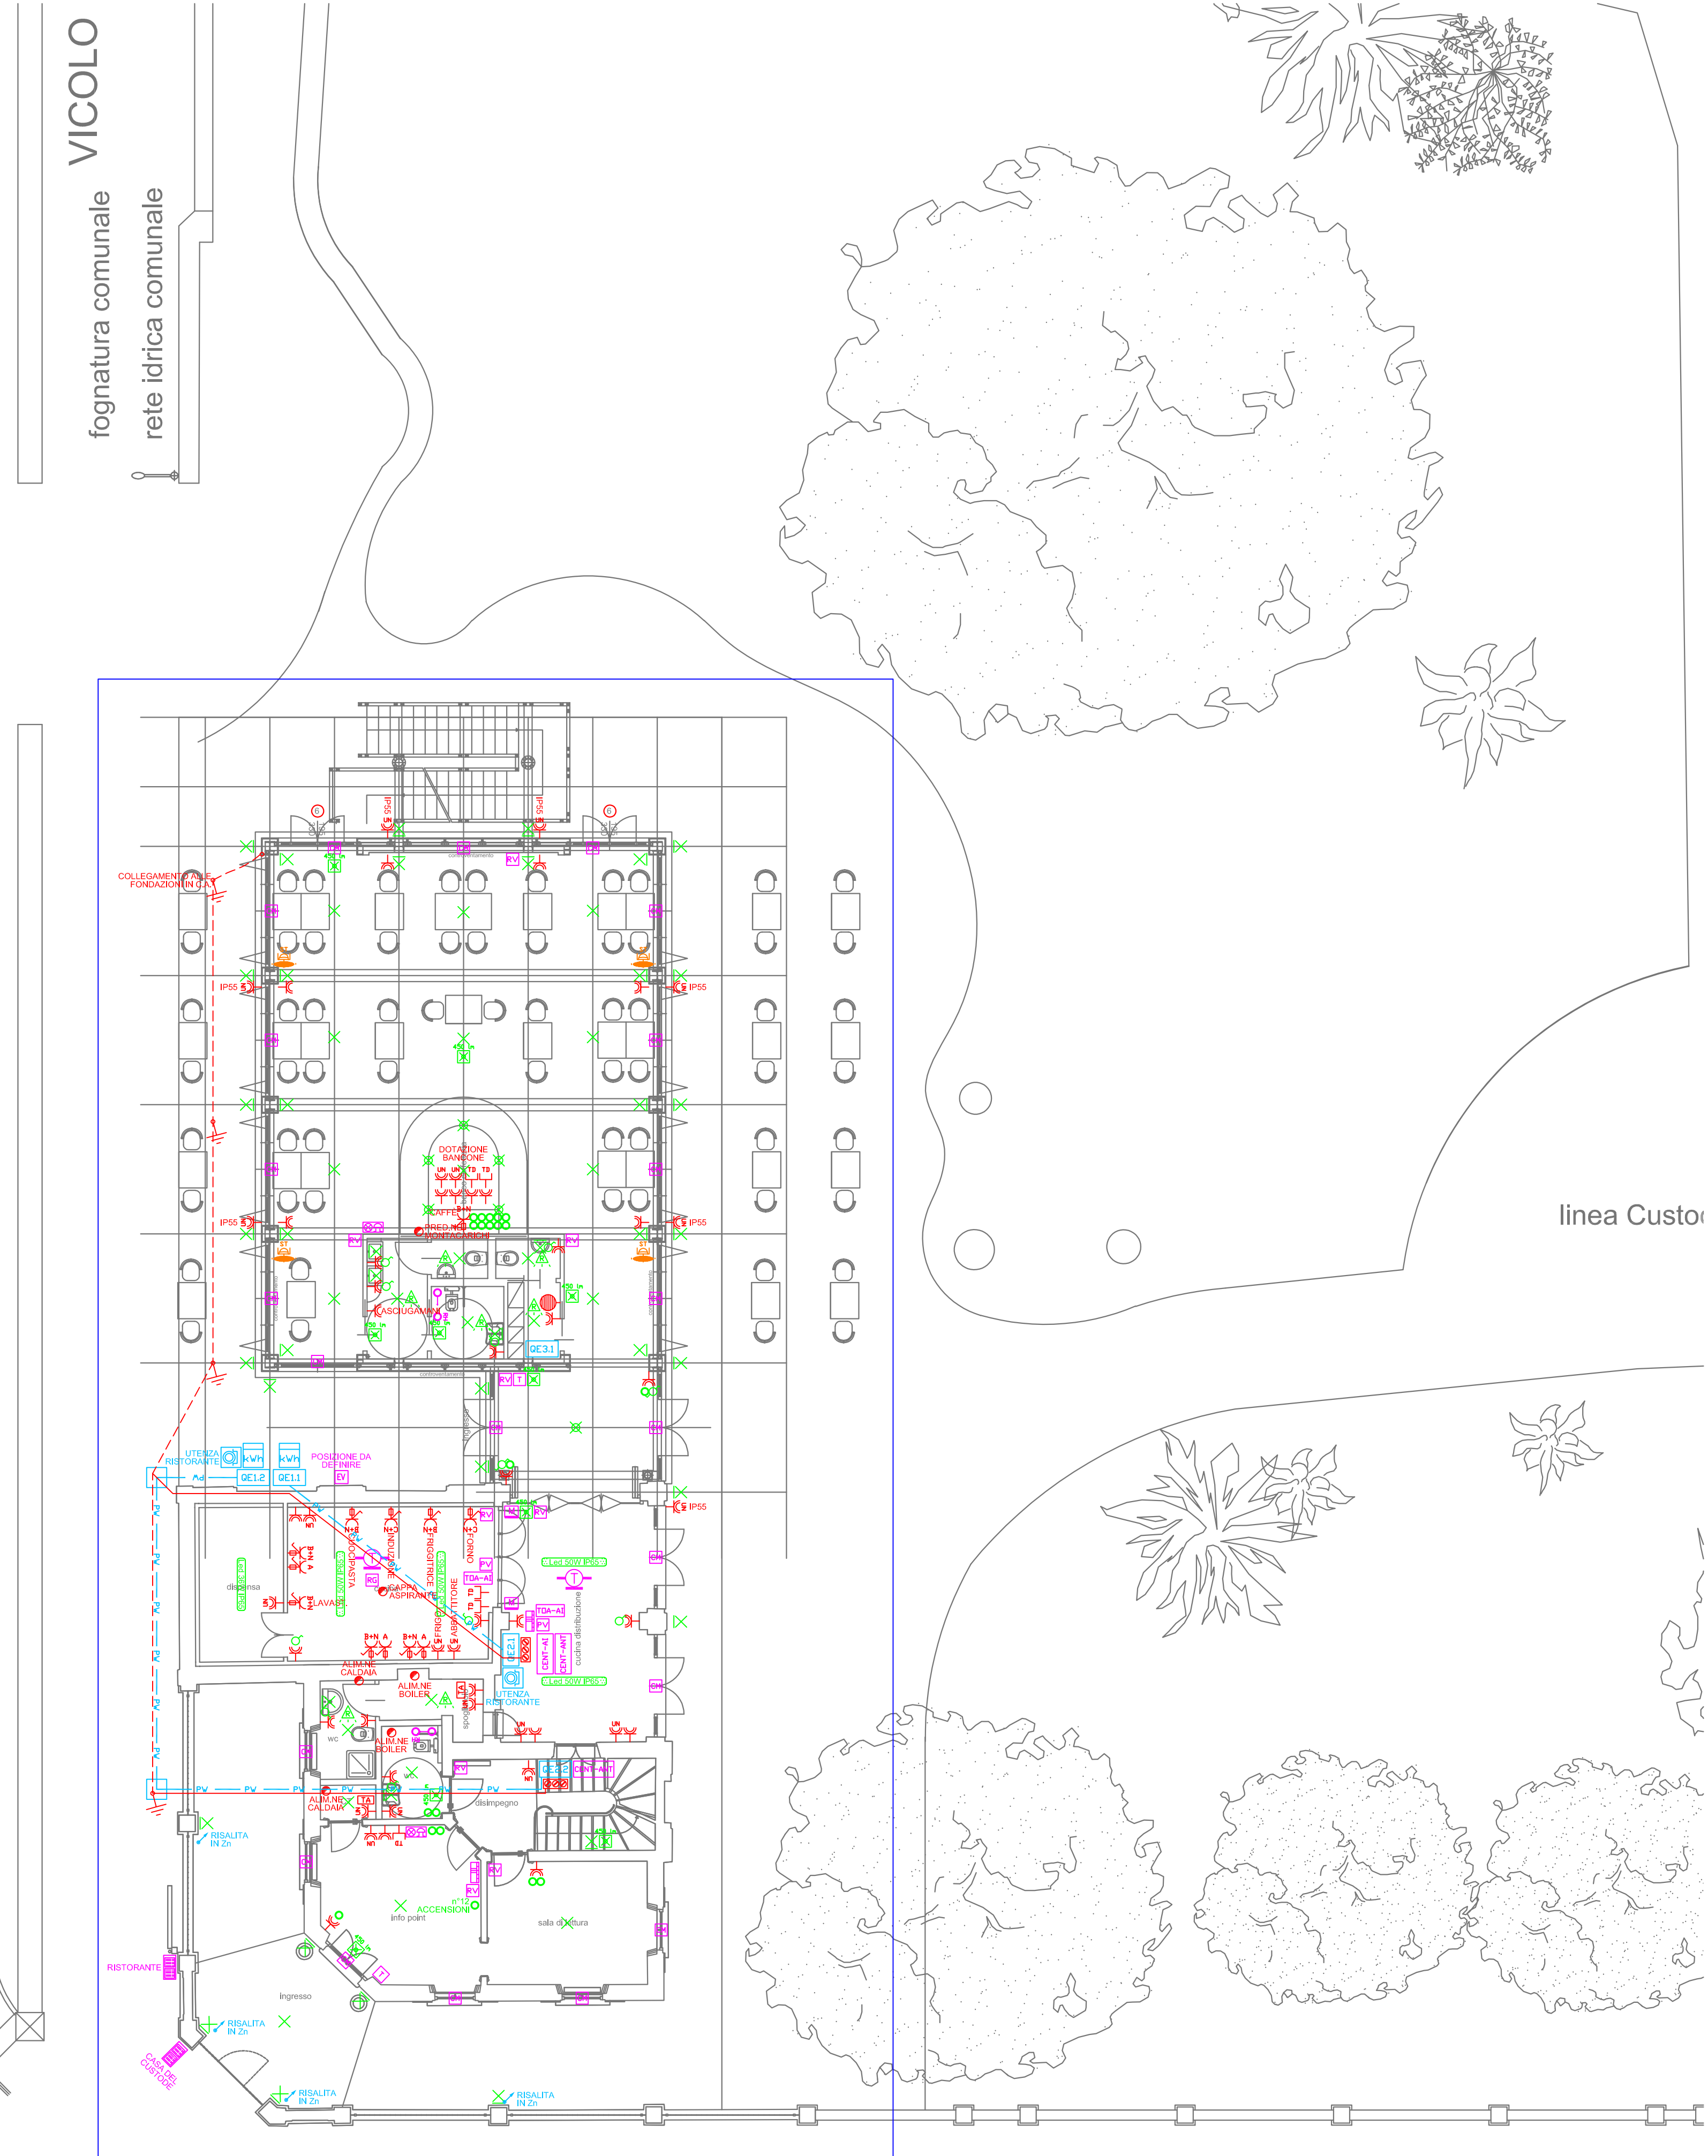


CONSEGNA ACQUA POTABILE

PIANTA PIANO PRIMO - CASA CUSTODE E PADIGLIONE AGGIUNTIVO - SCALA 1:100

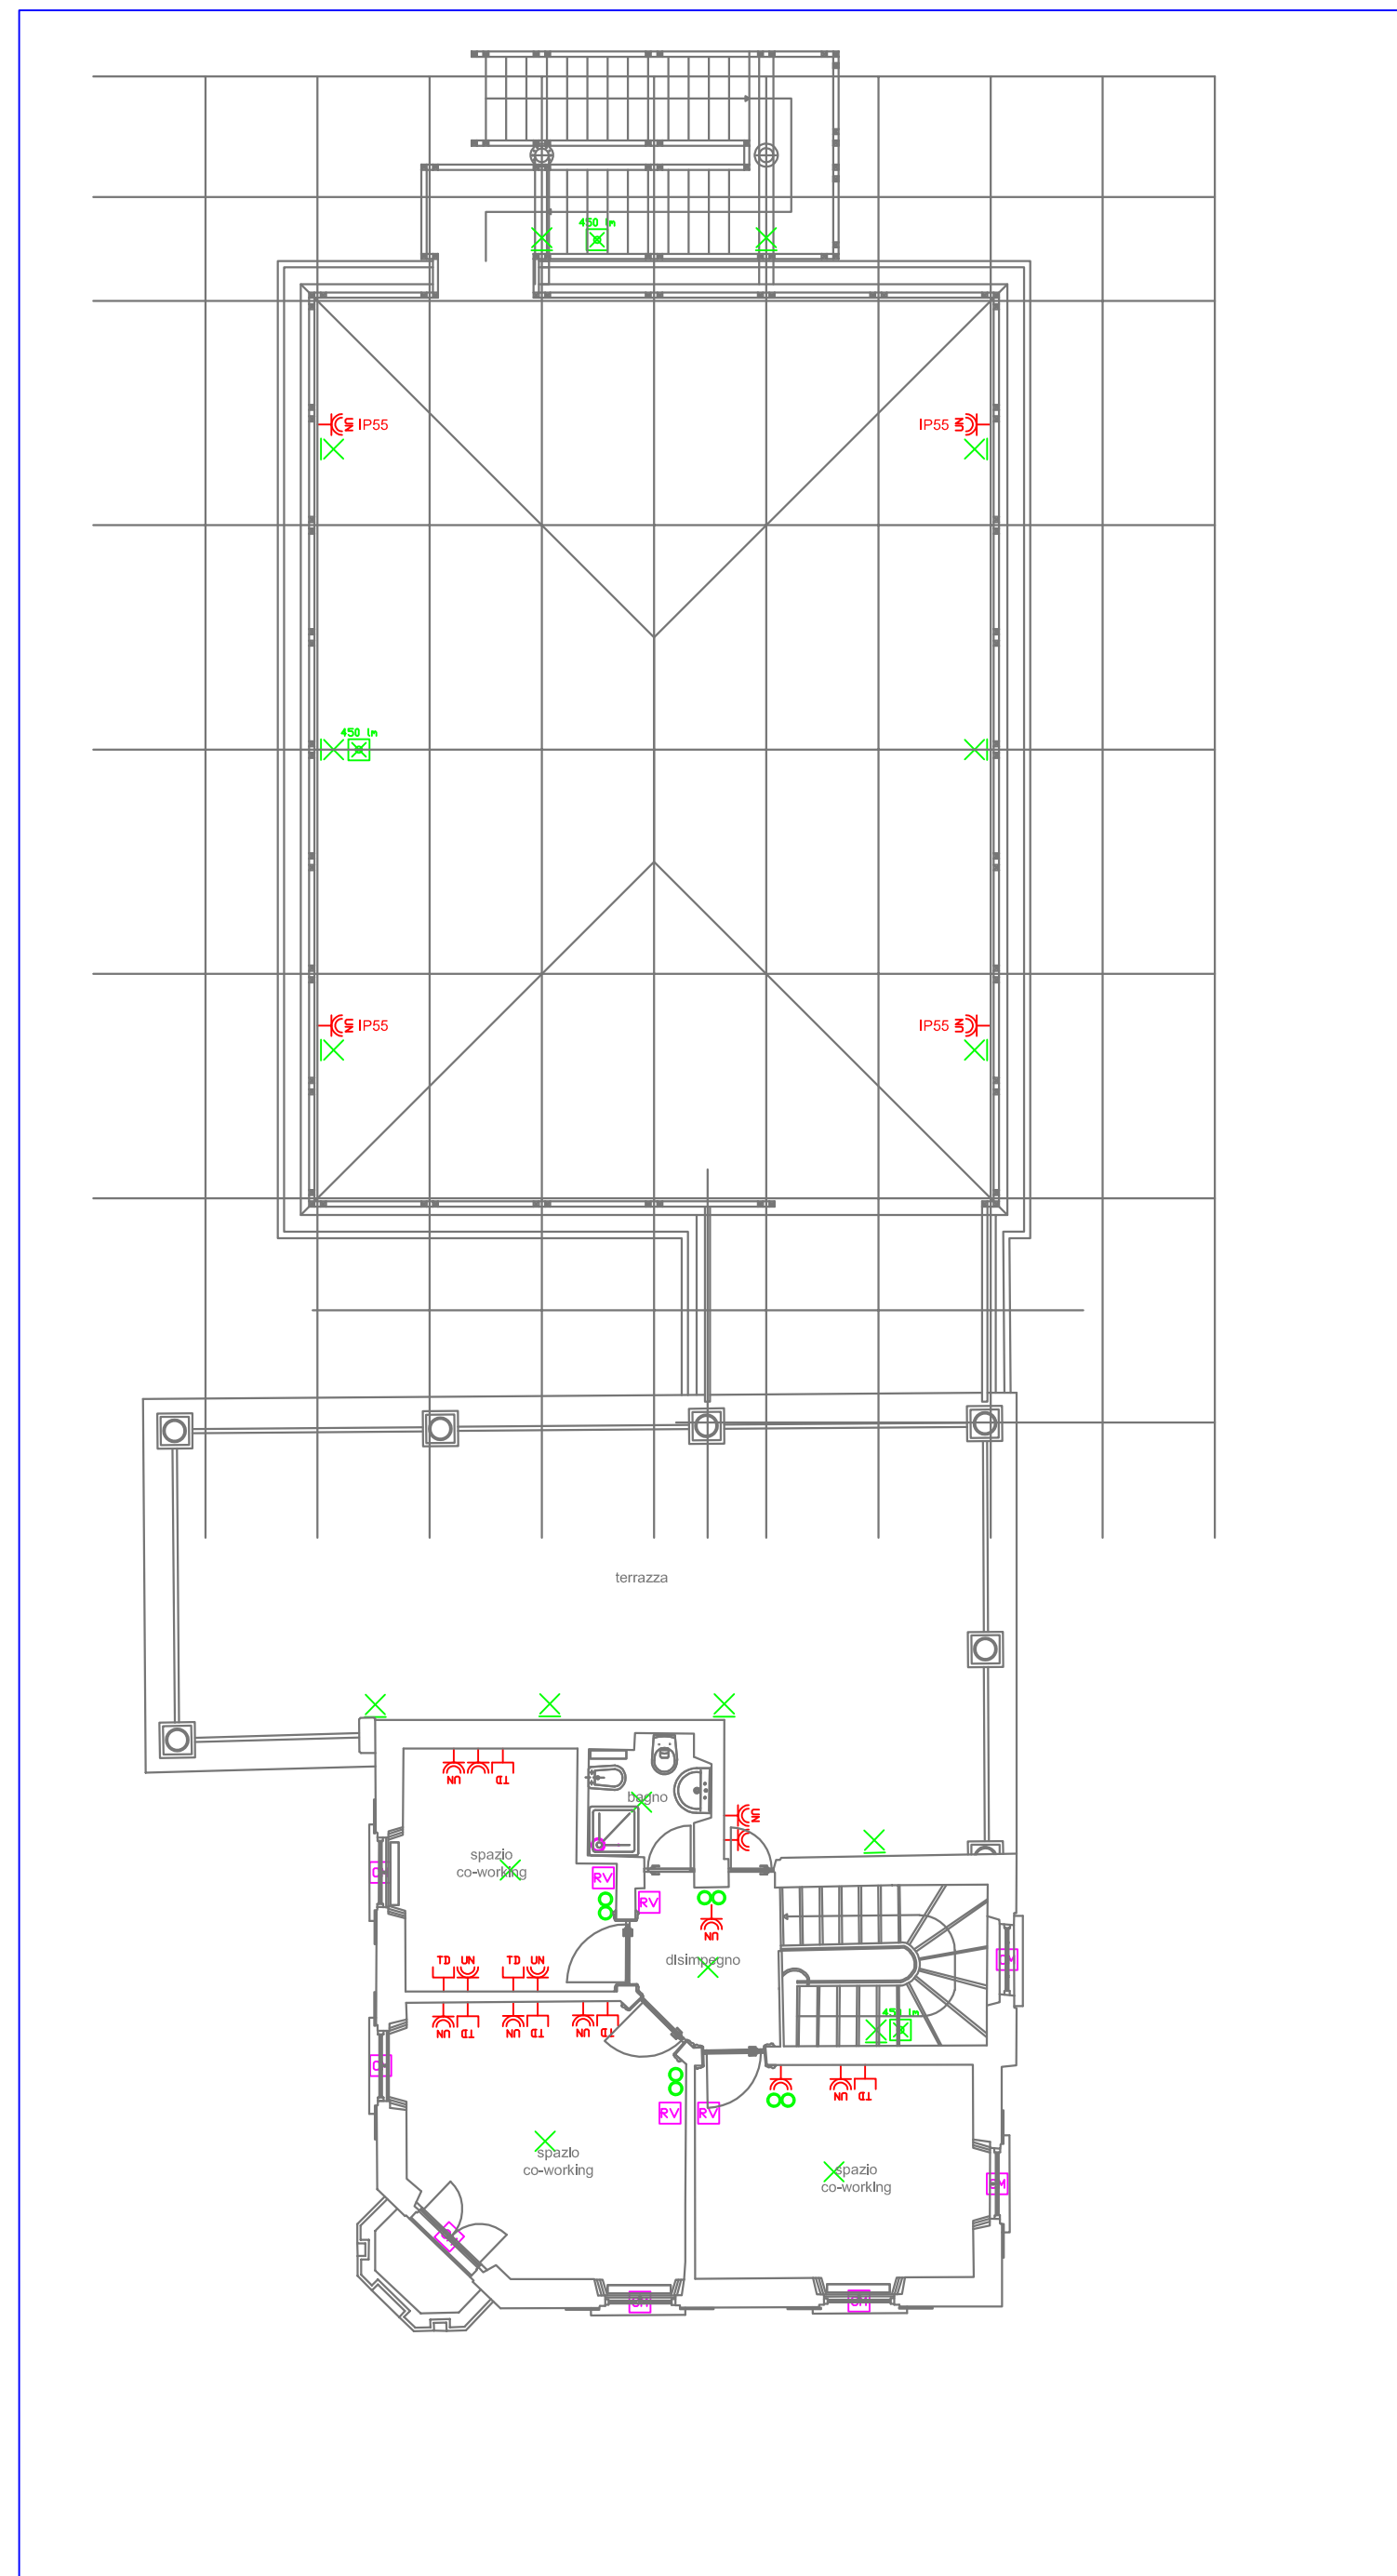

- LEGENDA SIMBOLI GRAFICI:
- PUNTO ACCENSIONE CON INTERRUTTORE - DEVIATORE - PULSANTE IN SCATOLA PVC DA INCASSO
 - RELEVATORE DI MOVIMENTO
 - PUNTO LUCE GENERICO A SOFFITTO / PARETE
 - PUNTO LUCE PER SOSPENSIONE A LED
 - LAMPADA EMERGENZA LED AUTOALIMENTATA 450 lumen - S.E.
 - ARIATURA PER LAMPADA LED 30W / 30W - P55
 - PRESA 2P+T BIVALENTE 10/16A IN SCATOLA PVC DA INCASSO
 - PRESA 2P+T UNIVERSALE 10/16A IN SCATOLA PVC DA INCASSO
 - PRESA TRASMISSIONE DATI IN SCATOLA PVC DA INCASSO
 - PRESA TV TERRESTRE IN SCATOLA PVC DA INCASSO
 - ALIMENTAZIONE SCALDABAGNO ELETTRICO CON PRESA ED INTERRUTTORE BIPOLARE
 - TERMOVISCOSIT  AMBIENTE IN SCATOLA PVC DA INCASSO
 - ALIMENTAZIONE ESTRATTORE D'ARIA IN SCATOLA PVC DA INCASSO
 - PUNTO ALIMENTAZIONE ELETTRICA
 - PRESA CEE INTERBLOCCATA 2P+T 16A IP55 CON FUSIBILI DI PROTEZIONE
 - PRESA CEE INTERBLOCCATA 3P+N+T 16A IP55 CON FUSIBILI DI PROTEZIONE
 - PRESA CEE INTERBLOCCATA 3P+N+T 32A IP55 CON FUSIBILI DI PROTEZIONE
 - PUNTAZZA IN Fe/Zn 50x50x5 mm Lx1,5 m
 - CORDA NUDA CU 35 mmq POSATA INTERRATA IN INTIMO CONTATTO COL TERRENO
 - CORDA ISOLATA G.V.
 - COLLETORE O NODO PRINCIPALE DI TERRA
 - PULSANTE A TIRANTE IN SCATOLA PVC DA INCASSO
 - ALLARME OTTICO ACUSTICO VNC DISABILE IN SCATOLA PVC DA INCASSO
 - PULSANTE DI CHIAMATA IN SCATOLA PVC DA INCASSO
 - PULSANTE RESET ALLARME VNC DISABILE IN SCATOLA PVC DA INCASSO
 - CITOFONO - POSTO INTERNO / POSTO ESTERNO
 - PREDEPOSIZIONE INTERIORE A TASTIERA IMPIANTO ANTINTRUSIONE
 - PREDEPOSIZIONE RELEVATORE VOLUMETRICO IMPIANTO ANTINTRUSIONE
 - PREDEPOSIZIONE CONTATTO MAGNETICO IMPIANTO ANTINTRUSIONE
 - PULSANTE ALLARME VOLONTARIO IMPIANTO ANTINTRUSIONE
 - TARGA OTTICO ACUSTICA IMPIANTO ANTINTRUSIONE
 - PREDEPOSIZIONE CENTRALINA IMPIANTO ANTINTRUSIONE
 - PANNELLO RIMANDO CENTRALE ANTINTRUSIONE
 - RILEVATORE OTTICO DI FUMO ANALOGICO AD INDIRIZZAMENTO POSIZIONATO IN AMBIENTE
 - RILEVATORE OTTICO DI FUMO E CALORE
 - RILEVATORE DI GAS IMPIANTO ANTINTRUSIONE
 - CENTRALINA IMPIANTO ANTINTRUSIONE
 - MAGNETE DI RETENUTA PORTA COMPRENSIVO DI PULSANTE DI SGANCIO
 - ELETTROVALVOLA GAS
 - PREDISPOSIZIONE ALTOPARLANTE DIFFUSORE
 - GRUPPO DI MISURA ENTE FORNITORE
 - QUADRO VANO CONTATORI - UTENZA RISTORANTE
 - QUADRO DI DISTRIBUZIONE - UTENZA RISTORANTE
 - QUADRO SALA RISTORANTE - UTENZA RISTORANTE
 - QUADRO VANO CONTATORI - UTENZA CO-WORKING
 - QUADRO DI DISTRIBUZIONE - UTENZA CO-WORKING
 - PULSANTE EMERGENZA SOTTOVERO
 - CONDUTTORIA ASCENDENTE
 - CAVODOTTO INTERRATO ENERGIA
 - POZZETTO ISPEZIONABILE

KEYPLAN SCALA 1:500

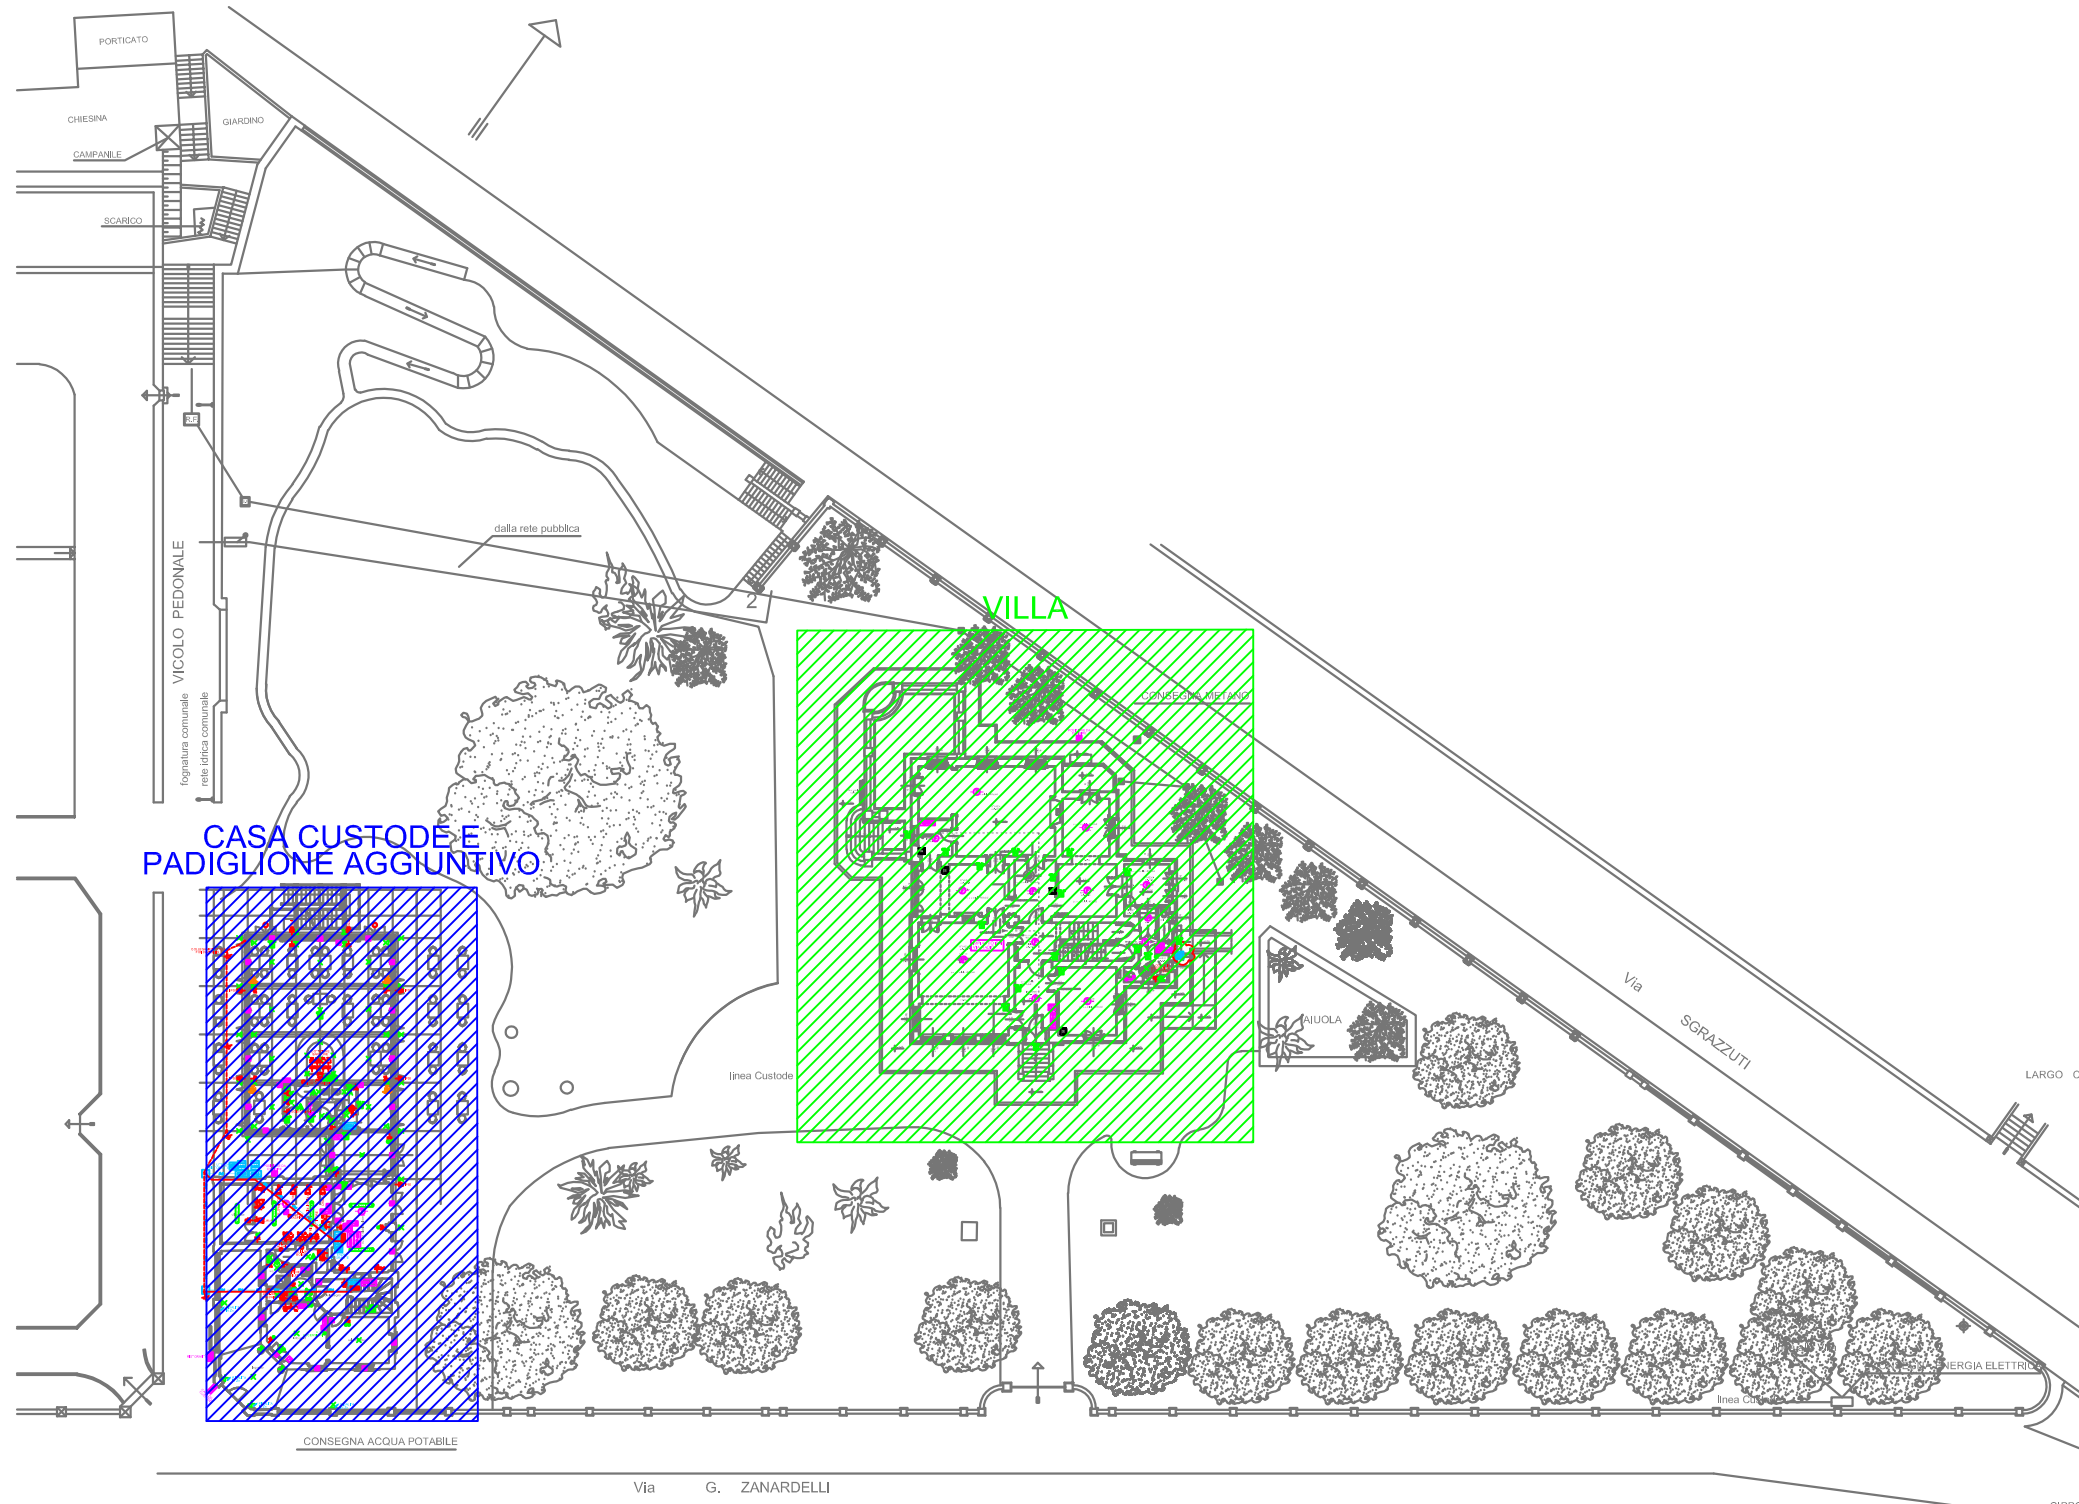

FLAVIO CASSARINO ARCHITETTO
ORDINE DEGLI ARCHITETTI DI BRESCIA n. 708
Via Mantova 155 - 25123 Brescia
Tel. 030 350 40780
www.flavio-cassarino.com - e-mail: info@flavio-cassarino.com

ECOSPHERA
c/o Cassarino
Via Mantova 155 - 25123 Brescia
Tel. 030 350 40780
www.flavio-cassarino.com - e-mail: info@flavio-cassarino.com

MULTIPLANNING ENGINEERING COMPANY
c/o Cassarino
Via Mantova 155 - 25123 Brescia
Tel. 030 350 40780
www.flavio-cassarino.com - e-mail: info@flavio-cassarino.com

COMUNE DI PALAZZOLO SULL'OGGIO
Provincia di Brescia

VILLA LANFRANCHI
PARCO DELLE TRE VILLE

CONSERVAZIONE, RESTAURO E VALORIZZAZIONE
DELLA VILLA LANFRANCHI E CASA DEL CUSTODE
CUP J47E1900080002

PROGETTO ESECUTIVO
- CASA DEL CUSTODE
- PADIGLIONE AGGIUNTIVO
IE
Progetto
Planimetria piani terra e primo
scala 1:100
Anno 2021

116 PROSPETTO E BARRA PALAZZINA LANFRANCHI
PALAZZINA LANFRANCHI
La propriet  di questo documento   riservata a ventitr  di legge. Ne   permesso l'uso senza ogni riproduzione non autorizzata.