


ATTIVITA' PRESENTI	
1	COMPARTO 1 VILLA LANFRANCHI - Sup. 285 m² VILLA LANFRANCHI - AREA ADIBITA AD ESPOSIZIONI TEMPORANEE - Sup. 1.015 m² piano seminterrato - Sup. 240 m² piano terra - Sup. 285 m² piano primo - Sup. 260 m² piano secondo - Sup. 230 m² ATTIVITA' 72/1.C - ALL.1 DPR N. 151/11 EDIFICI SOTTOPOSTI A TUTELA AI SENSI DEL D. LGS 22/01/2004 N.42 APERTI AL PUBBLICO E DESTINATO A CONTENERE MUSEI, GALLERIE, ESPOSIZIONI E MOSTRE. Villa Lanfranchi utilizzata come sede per esposizioni e mostre aperte al pubblico
2	COMPARTO 2 - piano secondo VILLA LANFRANCHI - Sup. 8 m² DISIMPEGNO A PROVA DI FUMO
3	COMPARTO 3 - piano secondo VILLA LANFRANCHI - Sup. 13 m² CALDAIA ALIMENTATA A METANO ADIBITA AL RISCALDAMENTO DELLA VILLA LANFRANCHI ATTIVITA' NON SOTTOPOSTA A CONTROLLO DPR 151/2011 Potenzialità termica al focolare > 35 kW e < 116 kW Caldaia installata nel 1993 Caldaia realizzata in conformità alla Circolare n.68 del 25/11/1969
4	COMPARTO 4 - piano terra EX APPARTAMENTO CUSTODE - Sup. 65 m² CUCINA CON APPARECCHI TERMICI ALIMENTATA A METANO Potenzialità termica al focolare > 35 kW e < 116 kW ATTIVITA' NON SOTTOPOSTA A CONTROLLO DPR 151/2011
5	COMPARTO 5 - piano terra e piano primo EX APPARTAMENTO CUSTODE - Sup. 65 m² piano terra - Info point - Sup. 55 m² piano primo - spazio co-working - Sup. 65 m² ATTIVITA' NON SOTTOPOSTA A CONTROLLO DPR 151/2011
6	COMPARTO 6 - piano terra DEPENDANCE - Sup. 146 m² AREA ADIBITA A RISTORAZIONE ATTIVITA' NON SOTTOPOSTA A CONTROLLO DPR 151/2011

ESTRATTO ORTOFOTO - Scala 1:2.500



LEGENDA PROGETTO	
	Attacco di mandata per autopompa VVF (1 bocche da 70 mm)
	Pulsante sezionamento generale energia elettrica Villa
	Tubazione rete idrica antincendio interrata
	Sezionamento manuale rete idrica antincendio in cameretta interrata
	Valvola di non ritorno
	Tubazione rete metano a vista fuori terra
	Sezionamento manuale rete metano a vista

LEGENDA RETI FOGNARIE	
---	Acque reflue domestiche
---	Acque meteoriche tetti
---	Collettore comunale
■	Caditoia
□	Pozzetto d'ispezione
◆	Pluviale
□	Sifone frenze
⊙	Pozzo perdente
⊕	Recapito finale

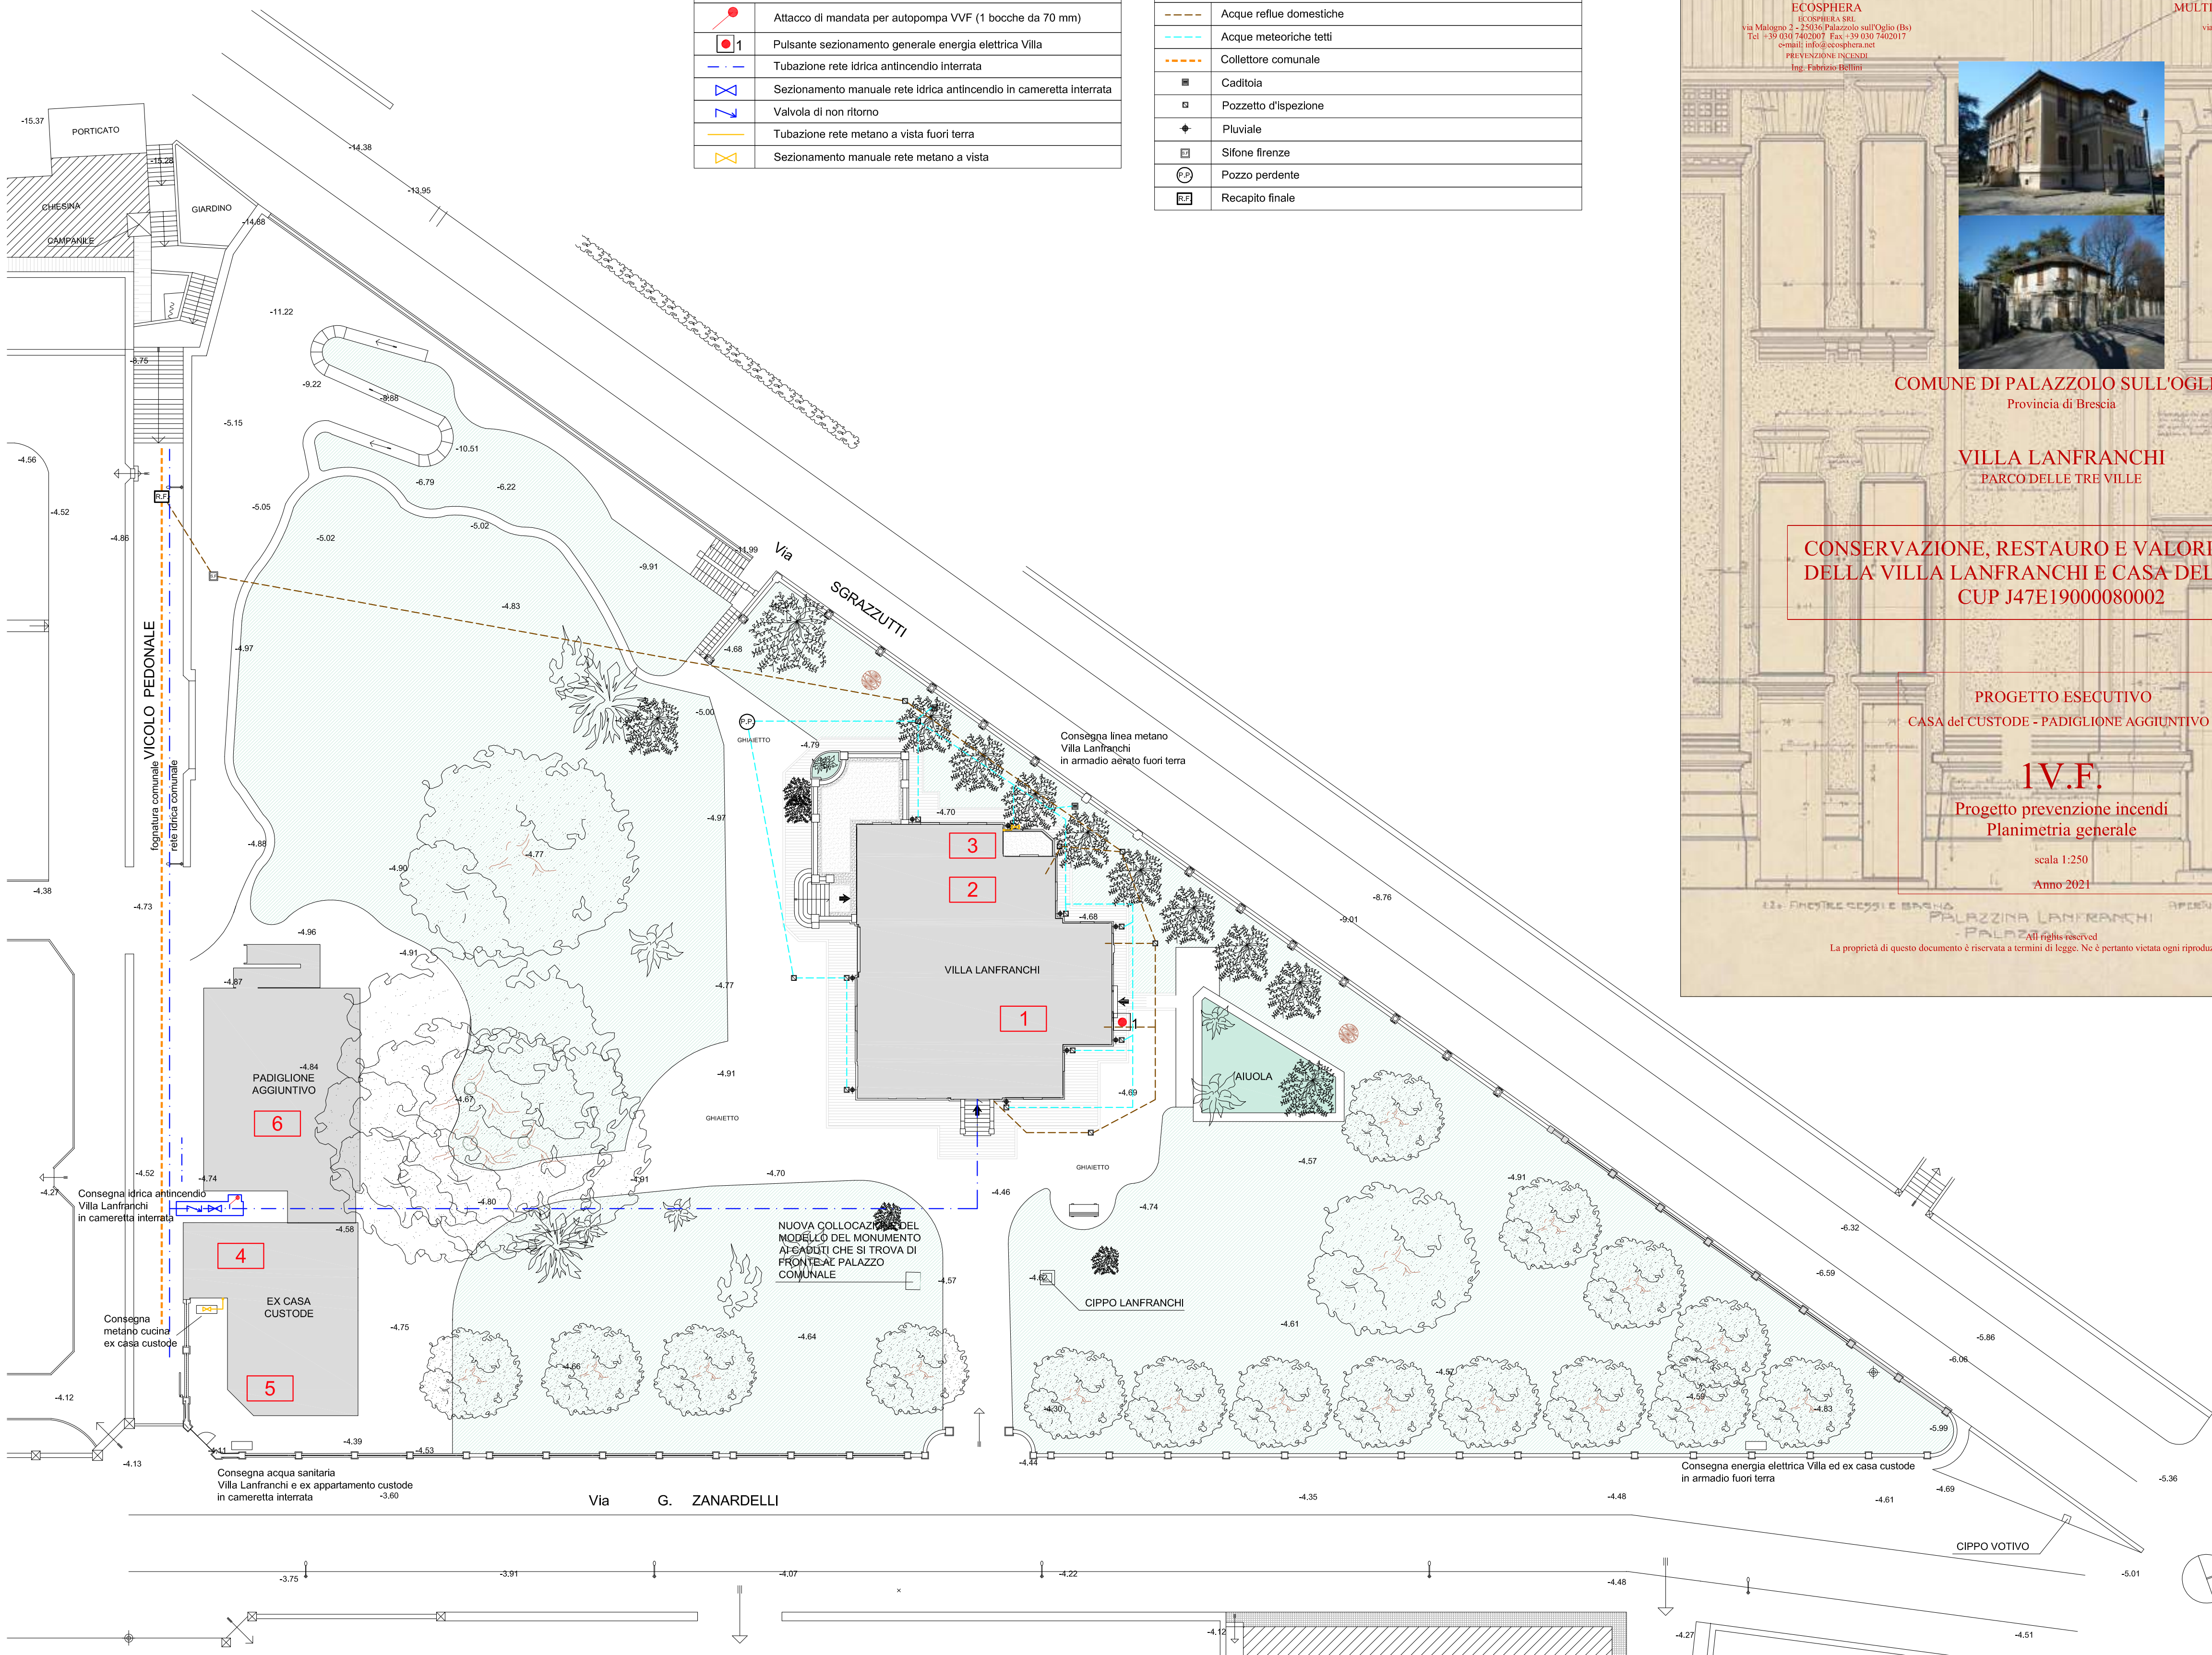

FLAVIO CASSARINO ARCHITETTO
ORDINE DEGLI ARCHITETTI DI BRESCIA N. 758
Via Moretto 15 - 25122 Brescia
Tel +39 335 462780
www.flaviocassarino.com e-mail: info@flaviocassarino.com

ECOSPHERA
ECOSPHERA SRL
via Malogno 2 - 25036 Palazzolo sull'Oglio (Bs)
Tel +39 030 7402007 Fax +39 030 7402017
e-mail: info@ecosphera.net
PREVENZIONE INCENDI
Ing. Fabrizio Bellini

MULTIPLANNING ENGINEERING COMPANY
MULTIPLANNING ENGINEERING COMPANY s.r.l.
via XX Settembre 32 - 25036 Palazzolo sull'Oglio (Bs)
Tel +39 030 7240118 Fax +39 030 7240118
e-mail: multiplanning@libero.it
IMPIANTI MECCANICI ED ELETTRICI
Ing. Giovanni Tonelli
Ing. Umberto Bianchini
P.I. Mario Cossandi

COMUNE DI PALAZZOLO SULL'OGLIO
Provincia di Brescia

VILLA LANFRANCHI
PARCO DELLE TRE VILLE

CONSERVAZIONE, RESTAURO E VALORIZZAZIONE
DELLA VILLA LANFRANCHI E CASA DEL CUSTODE
CUP J47E19000080002

PROGETTO ESECUTIVO
CASA del CUSTODE - PADIGLIONE AGGIUNTIVO

1V.F.
Progetto prevenzione
Planimetria generale

scala 1:250

Anno 202

All rights reserved
La proprietà di questo documento è riservata a termini di legge. Ne è pertanto vietata ogni riproduzione non autorizzata.