




PIANTA PIANO RIALZATO VILLA - SCALA 1:100

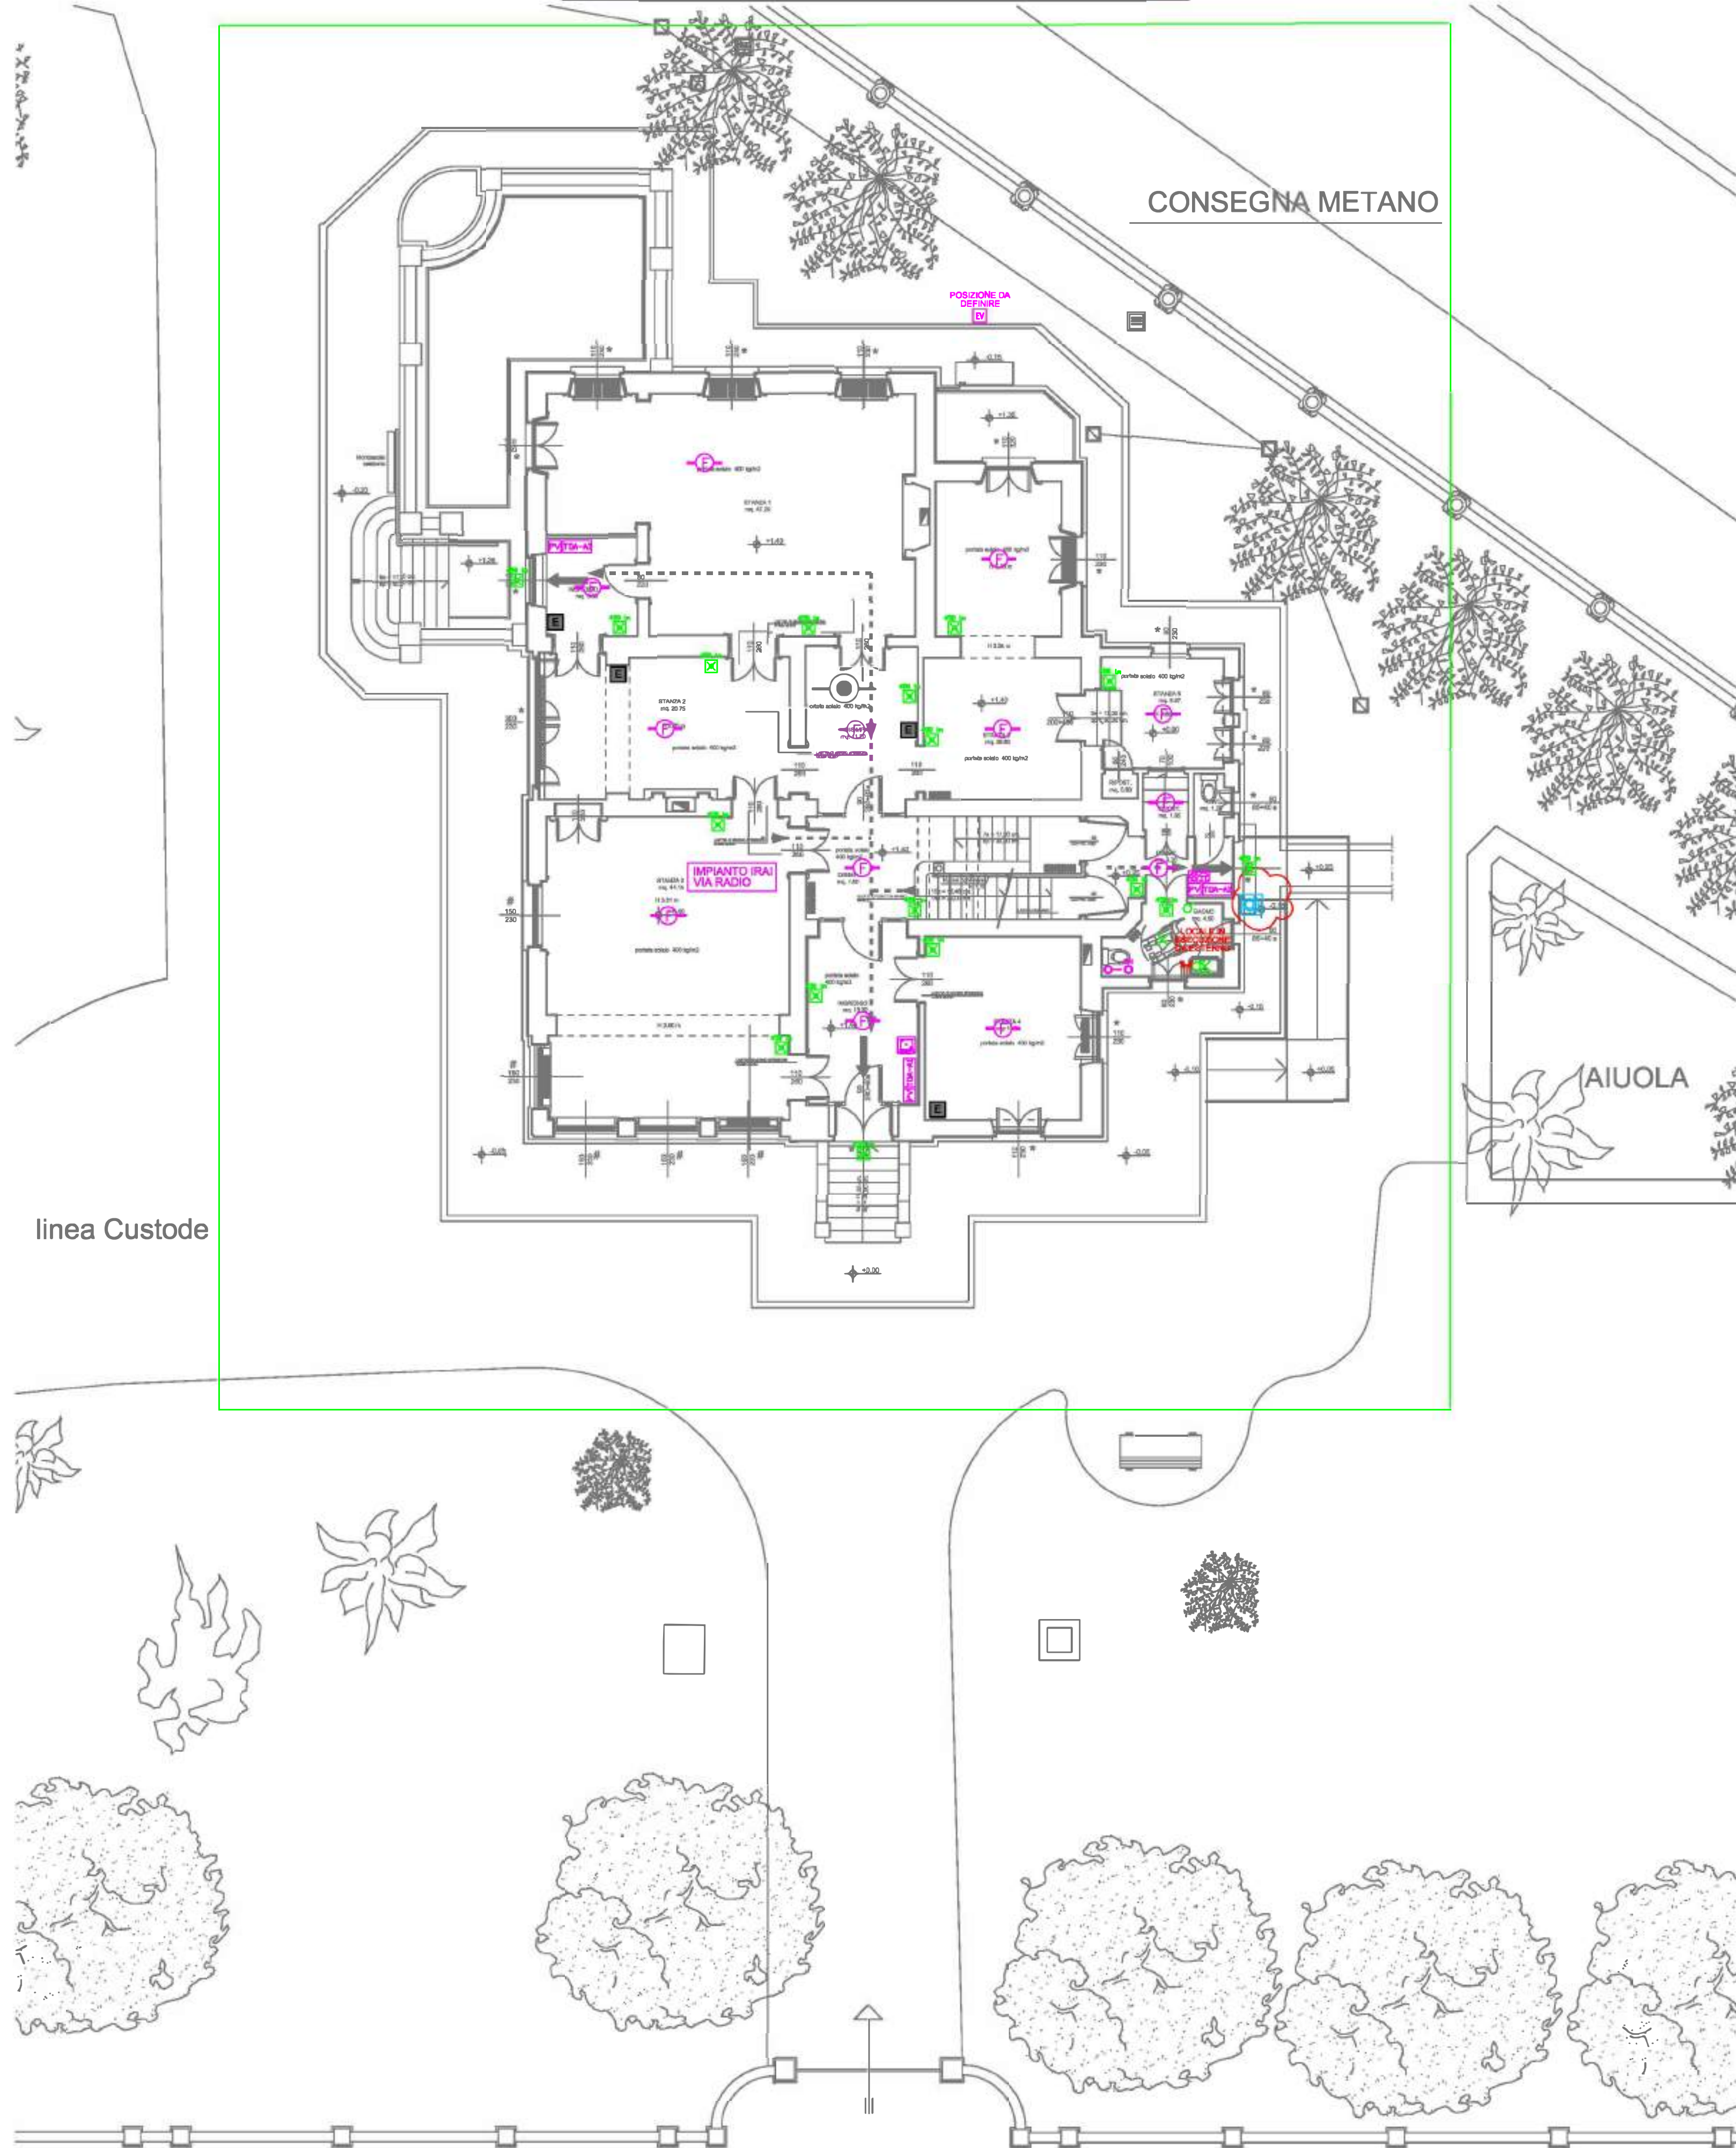


PIANTA PIANO SOTTOTETTO - VILLA - SCALA 1:100

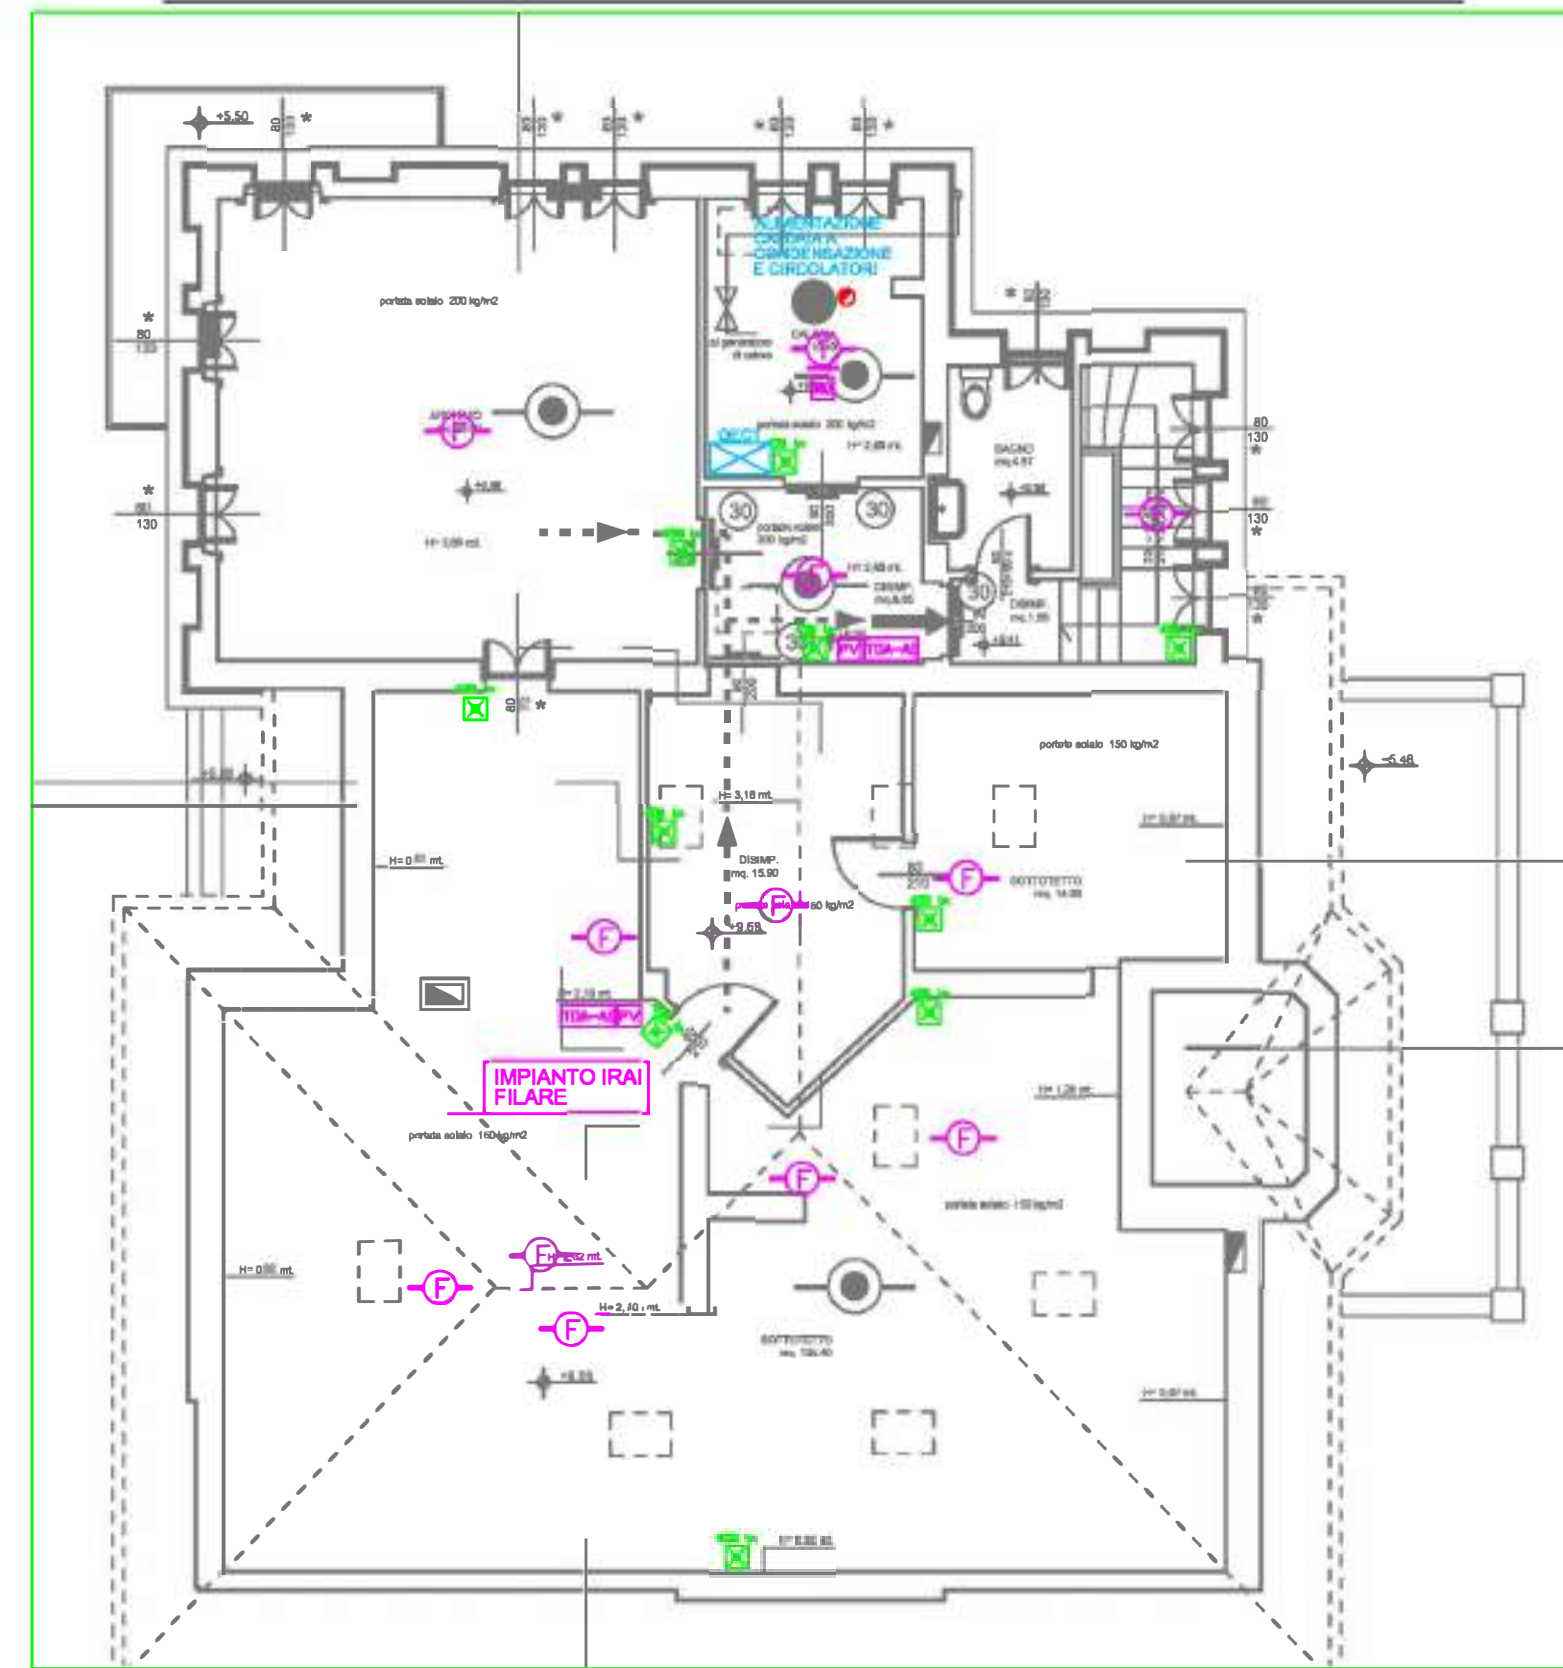

PIANTA PIANO PRIMO - VILLA - SCALA 1:100

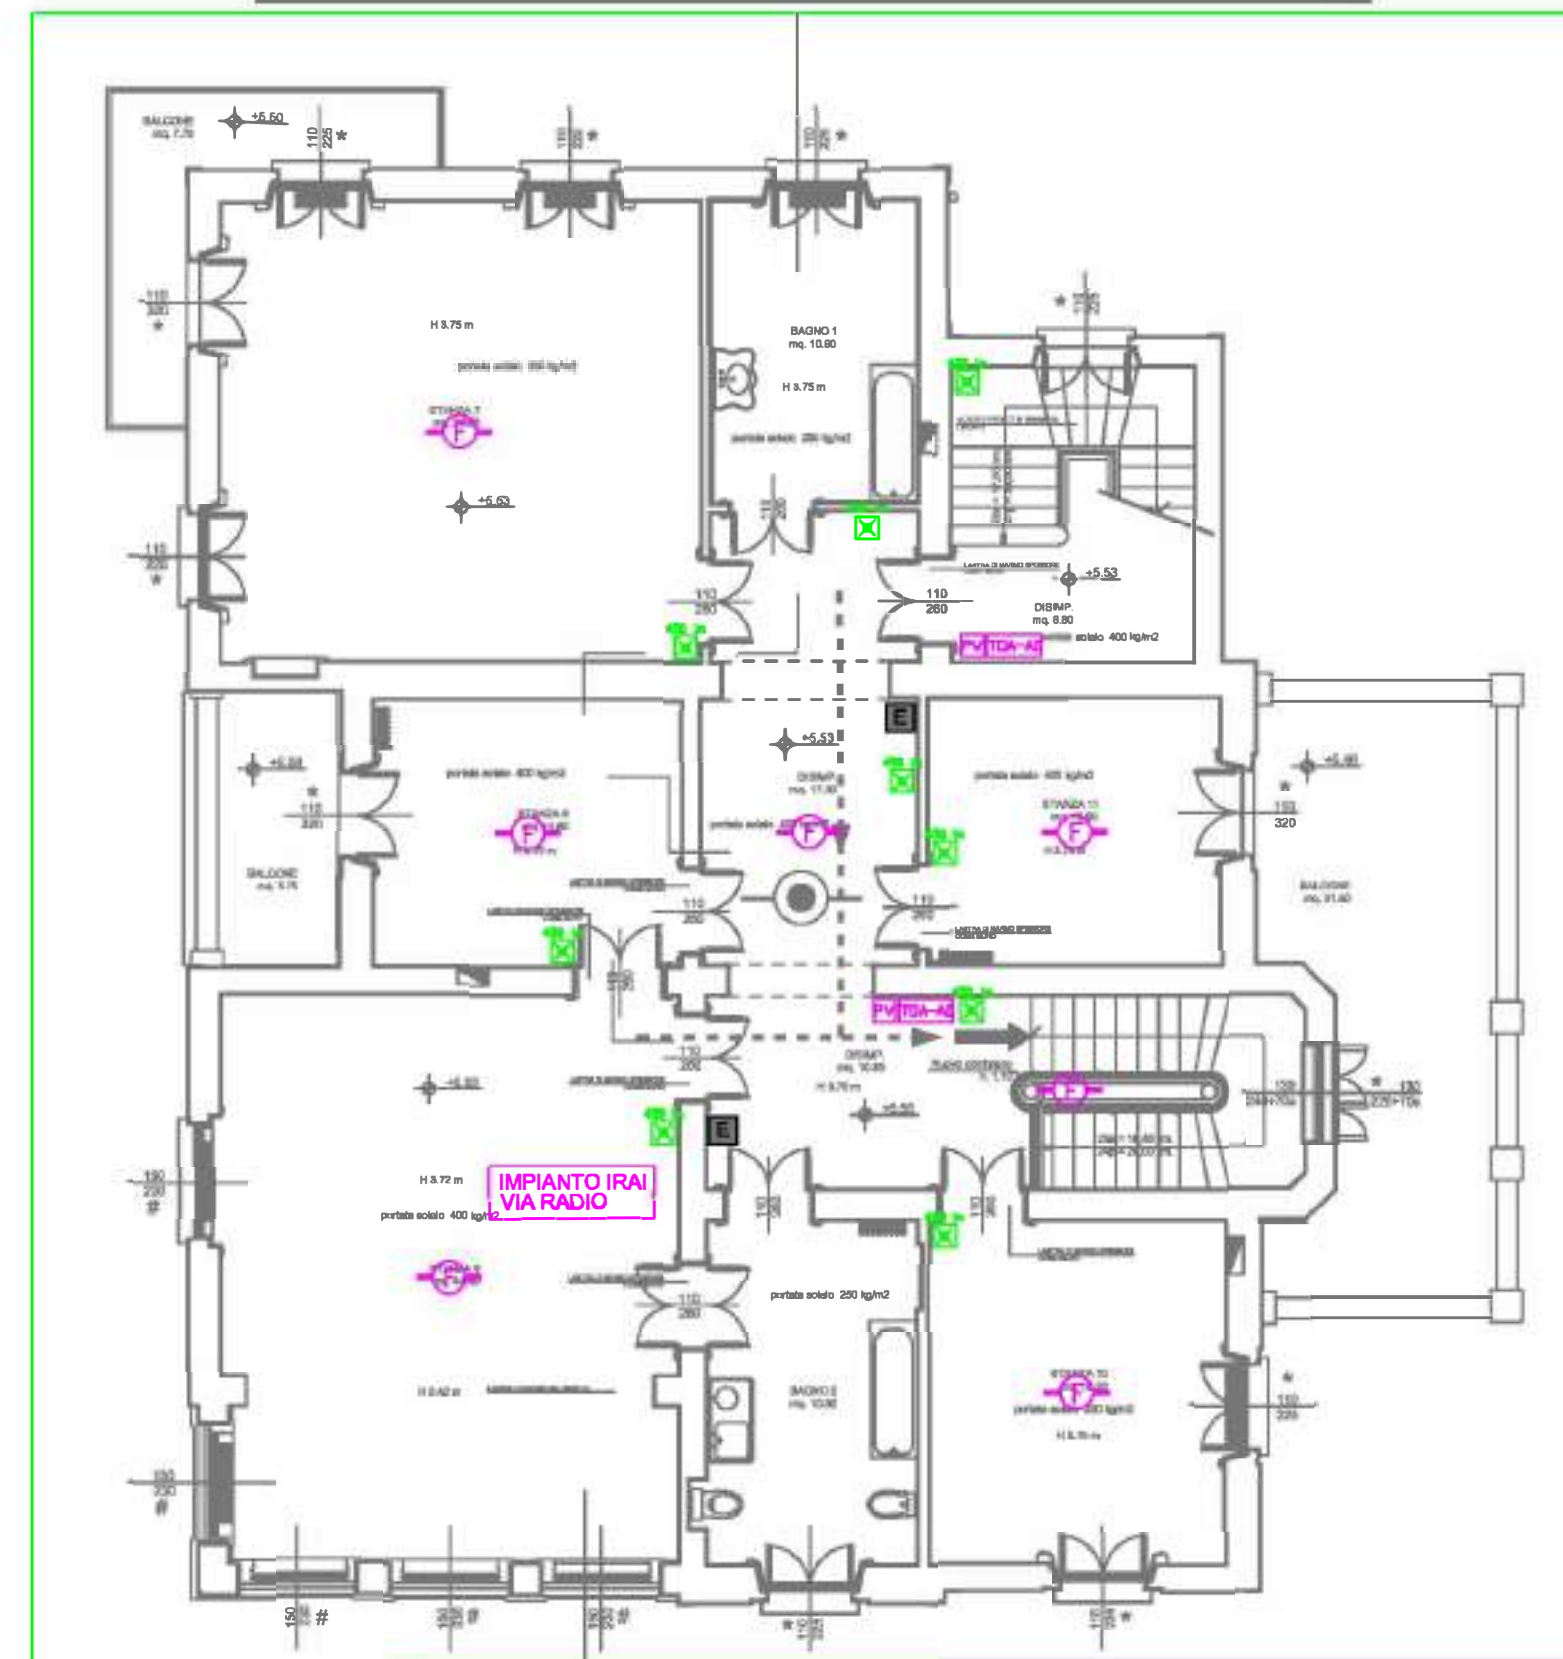

PIANTA PIANO SEMINTERRATO - VILLA - SCALA 1:100

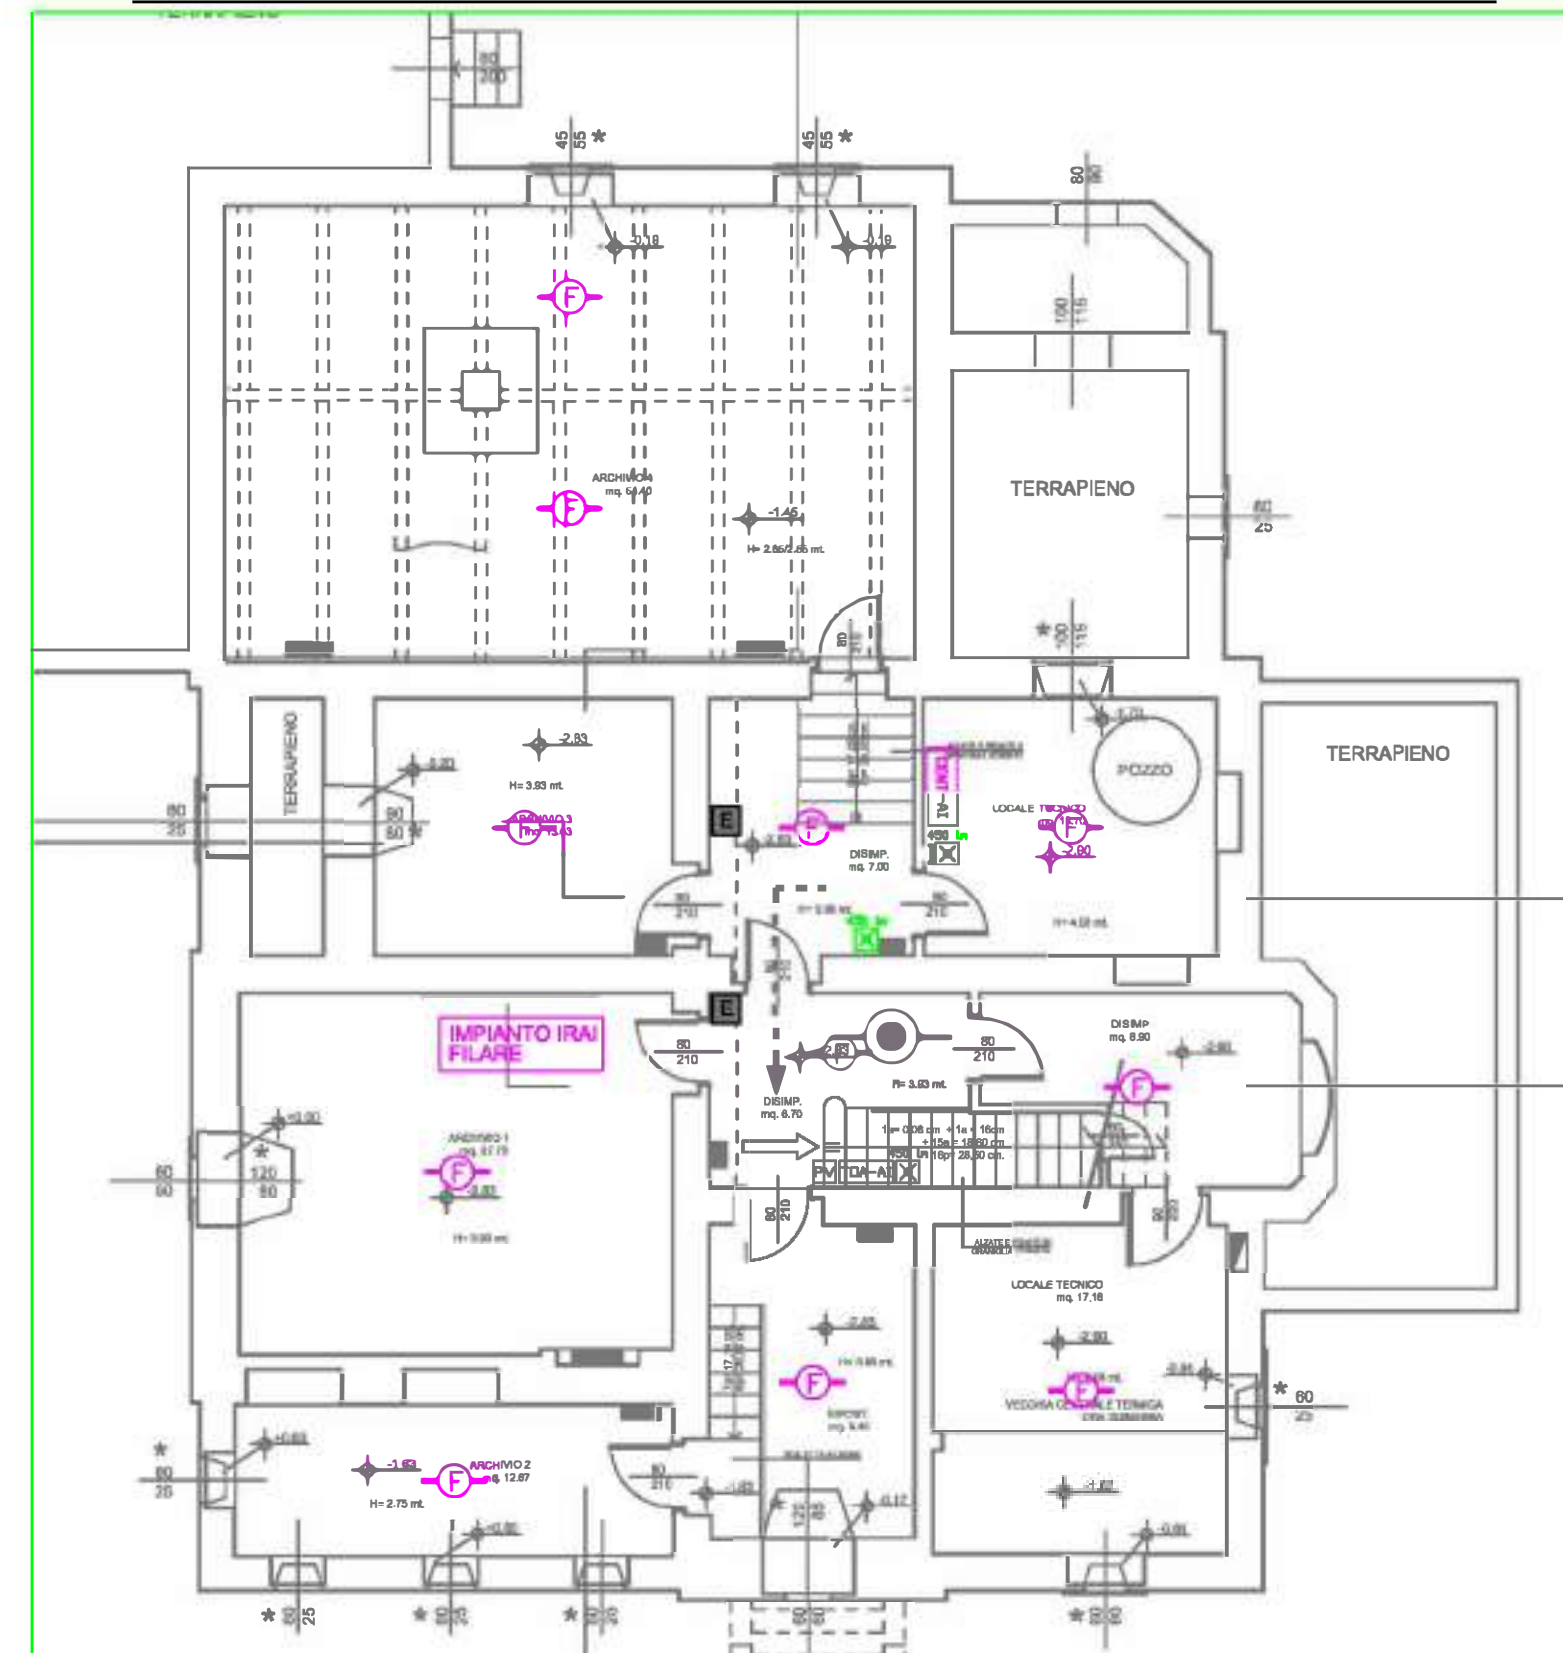

- LEGENDA SIMBOLI GRAFICI:
- PUNTO ACCENSIONE CON INTERRUTTORE - DEVIATORE - PULSANTE IN SCATOLA PVC DA INCASSO
 - RELEVATORE DI MOVIMENTO
 - PUNTO LUCE PER SOSPENSIONE A LED
 - LAMPADA EMERGENZA LED AUTOALIMENTATA 450/1000 L.E.
 - ARMATURA PER LAMPADA LED 30W / 50W - IP65
 - PRESA 2P+T BIVALENTE 10/16A IN SCATOLA PVC DA INCASSO
 - PRESA 2P+T UNIVERSALE 10/16A IN SCATOLA PVC DA INCASSO
 - PRESA TRASMISSIONE DATI IN SCATOLA PVC DA INCASSO
 - PRESA IV TERRESTRE IN SCATOLA PVC DA INCASSO
 - ALIMENTAZIONE SCALDABAGNO ELETTRICO CON PRESA ED INTERRUTTORE BIPOLARE
 - TERMOSTATO AMBIENTE IN SCATOLA PVC DA INCASSO
 - ALIMENTAZIONE ESTRATTORE D'ARIA IN SCATOLA PVC DA INCASSO
 - PUNTO ALIMENTAZIONE ELETTRICA
 - PRESA CEE INTERLOCUTAZIONE 2P+T 16A IP55 CON FUSIBILI DI PROTEZIONE
 - PRESA CEE INTERLOCUTAZIONE 3P+N+T 16A IP55 CON FUSIBILI DI PROTEZIONE
 - PRESA CEE INTERLOCUTAZIONE 3P+N+T 32A IP55 CON FUSIBILI DI PROTEZIONE
 - PUNTAZZA IN Fe/Zn 50x50x5 mm L=1,5 m
 - CORDA NUDA Cu 35 mmq POSATA INTERRATA IN NINNO CONTATTO CO; TERRENO
 - CORDA SOLAIA G.V.
 - COLLETORE O NODO PRINCIPALE DI TERRA
 - PULSANTE A TIRANTE IN SCATOLA PVC DA INCASSO
 - ALLARME OTTICO ACUSTICO WC DEBILE IN SCATOLA PVC DA INCASSO
 - PULSANTE DI CHIAMATA IN SCATOLA PVC DA INCASSO
 - PULSANTE RESET ALLARME WC DEBILE IN SCATOLA PVC DA INCASSO
 - CITOFONO - POSTO INTERNO / POSTO ESTERNO
 - PREDISPOSIZIONE INSERITORE A TASTIERA IMPIANTO ANTINTRUSIONE
 - PREDISPOSIZIONE RELEVATORE VOLUMETRICO IMPIANTO ANTINTRUSIONE
 - PREDISPOSIZIONE CONTATTO MAGNETICO IMPIANTO ANTINTRUSIONE
 - PULSANTE ALLARME VOLONTARIO IMPIANTO ANTINTRUSIONE
 - TARGA OTTICO ACUSTICA IMPIANTO ANTINTRUSIONE
 - PREDISPOSIZIONE CENTRALINA IMPIANTO ANTINTRUSIONE
 - PANNELLO RIMANDO CENTRALE ANTINTRUSIONE
 - RIVELATORE OTTICO DI FUMO ANALOGICO AD INDIRIZZAMENTO POSIZIONATO IN AMBIENTE
 - RIVELATORE OTTICO DI FUMO E CALORE
 - RIVELATORE DI GAS IMPIANTO ANTINTRUSIONE
 - CENTRALINA IMPIANTO ANTINTRUSIONE
 - MAGNETE DI RITENUTA PORTA COMPRESIVO DI PULSANTE DI SGANCIO
 - ELETTROVALVOLA GAS
 - PREDISPOSIZIONE ALTOPARLANTE DIFFUSORE
 - GRUPPO DI MISURA ENTE FORNITORE
 - QUADRO VANO CONTATORI - UTENZA RISTORANTE
 - QUADRO DI DISTRIBUZIONE - UTENZA RISTORANTE
 - QUADRO SAIA RISTORANTE - UTENZA RISTORANTE
 - QUADRO VANO CONTATORI - UTENZA CO-WORKING
 - QUADRO DI DISTRIBUZIONE - UTENZA CO-WORKING
 - PULSANTE EMERGENZA SOTTOVERO
 - CONDUTTORIA ASCENDENTE
 - CAVODOTTO INTERRATO ENERGIA
 - POZZETTO EFEDONABILE

FLAVIO CASSARNO ARCHITETTO
 STUDIO DI ARCHITETTURA E PROGETTAZIONE
 VIA MONTENAPOLEONE, 10 - 00187 ROMA (RM)
 TEL. 06/47811111 - FAX 06/47811112
 WWW.FLAVIOCASSARNO.COM

ECOSPHERA
 SOCIETÀ PER L'ENERGIA E L'AMBIENTE
 VIA MONTENAPOLEONE, 10 - 00187 ROMA (RM)
 TEL. 06/47811111 - FAX 06/47811112
 WWW.ECOSPHERA.COM

MULTIPLAN ENGINEERING COMPANY
 SOCIETÀ PER L'ENERGIA E L'AMBIENTE
 VIA MONTENAPOLEONE, 10 - 00187 ROMA (RM)
 TEL. 06/47811111 - FAX 06/47811112
 WWW.MULTIPLANENGINEERING.COM

COMUNE DI PALAZZO SULL'OGGIO
 Provincia di Brescia

VILLA LANFRANCHI
 PARCO DELLA TRE VIE

CONSERVAZIONE, RESTAURO E VALORIZZAZIONE DELLA VILLA LANFRANCHI E CASA DEL CUSTODE
 CUP 145F21001850006

PROGETTO ESECUTIVO VILLA LANFRANCHI
 Progetto
 Planimetria piani seminterrato, rialzato, primo e sottotetto
 scala 1:100
 Anno 2021

PALESTRA LANFRANCHI
 PALAZZO LANFRANCHI
 PALAZZO LANFRANCHI
 La proprietà di questo documento è riservata a termini di legge. Ne è vietata l'uso senza permesso scritto dall'autore.