




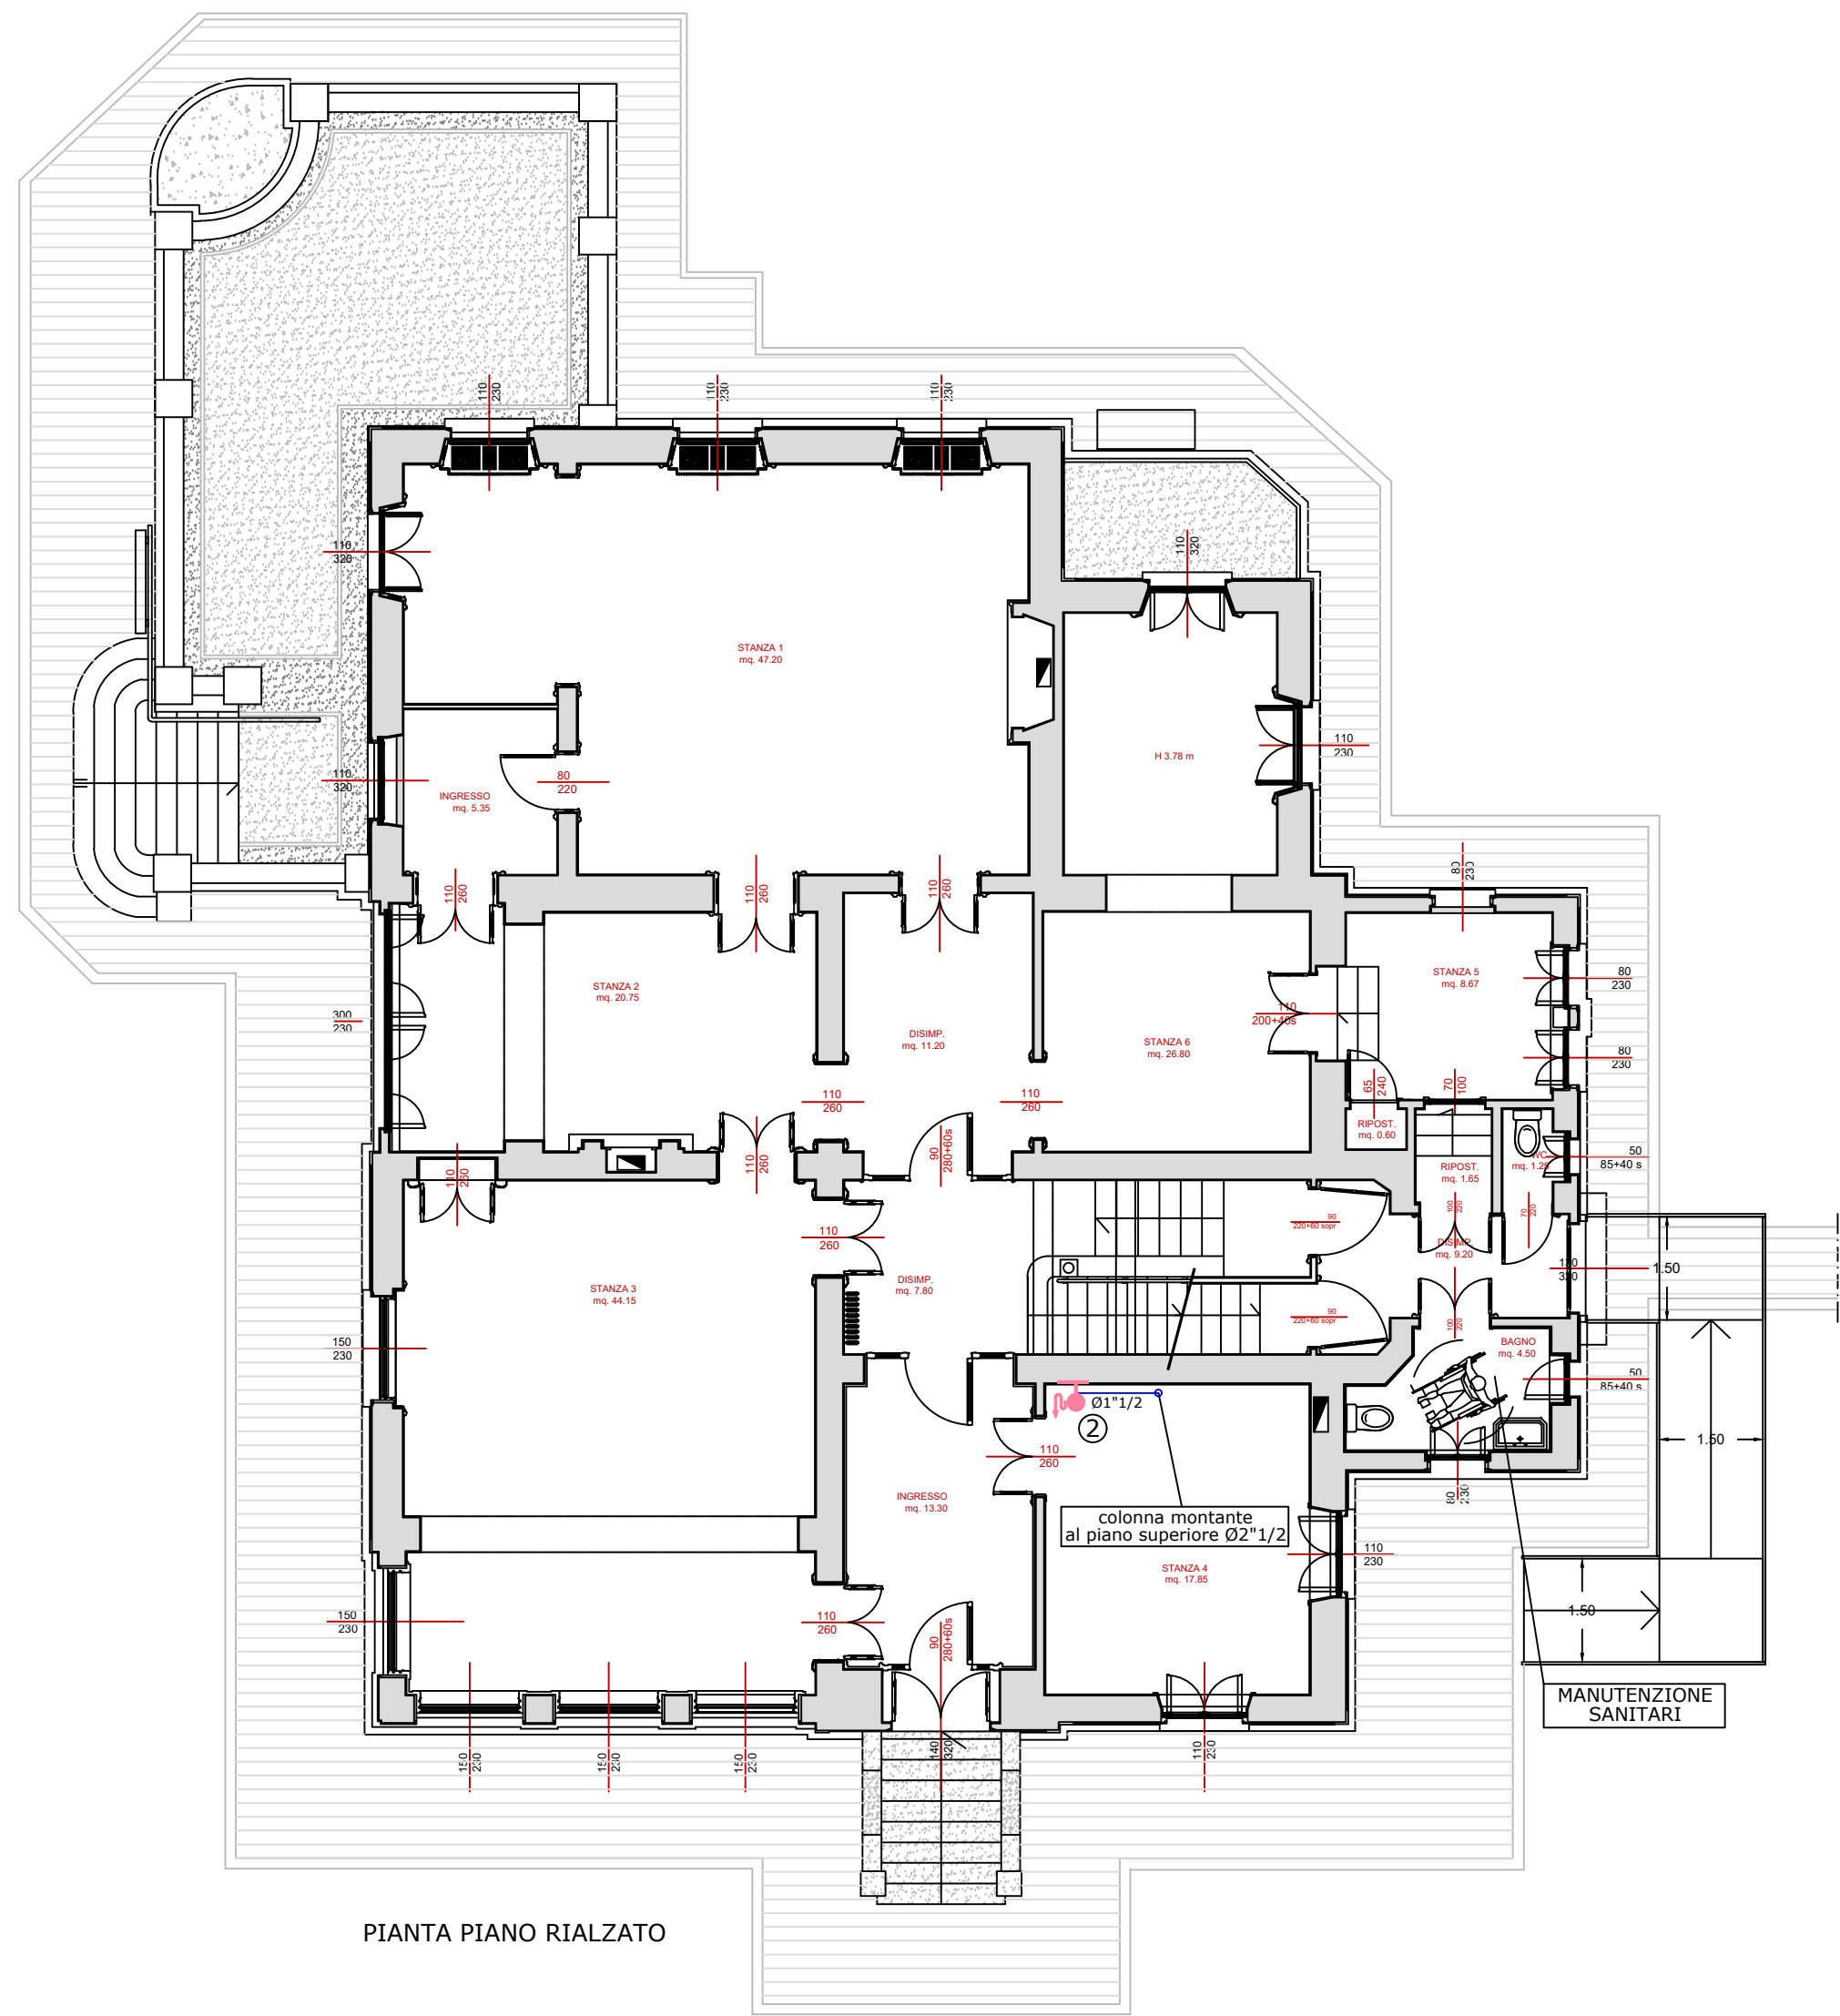


PIANTA PIANO RIALZATO

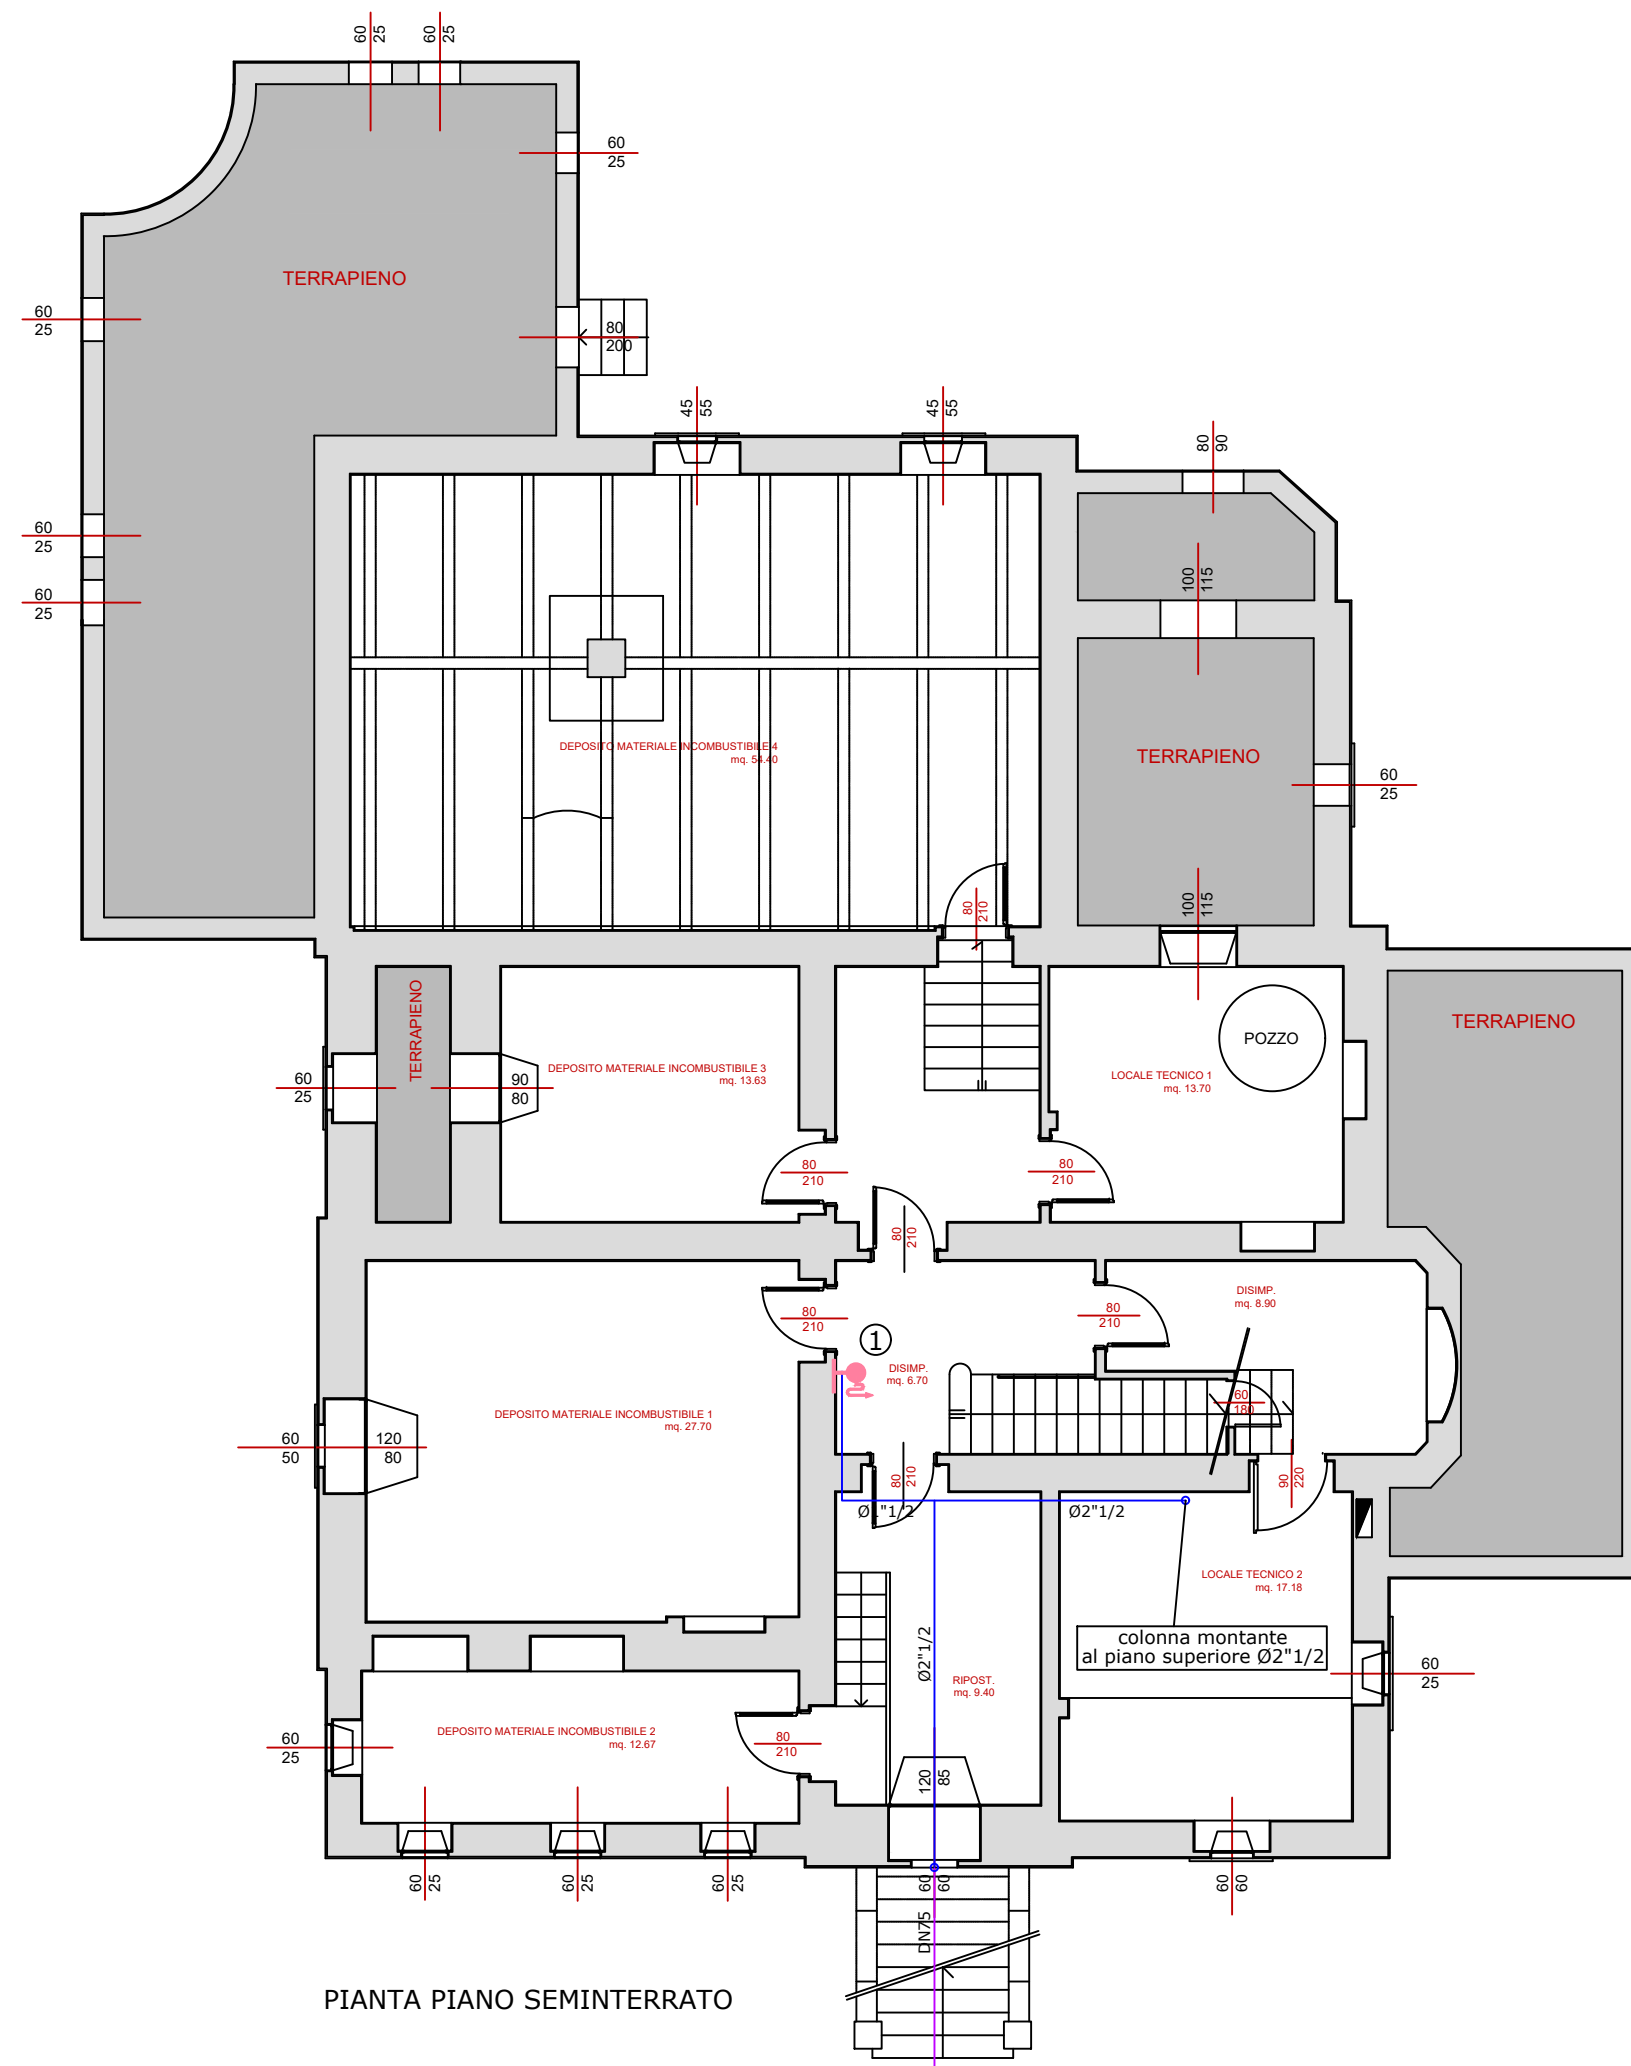


PIANTA PIANO SEMINTERRATO

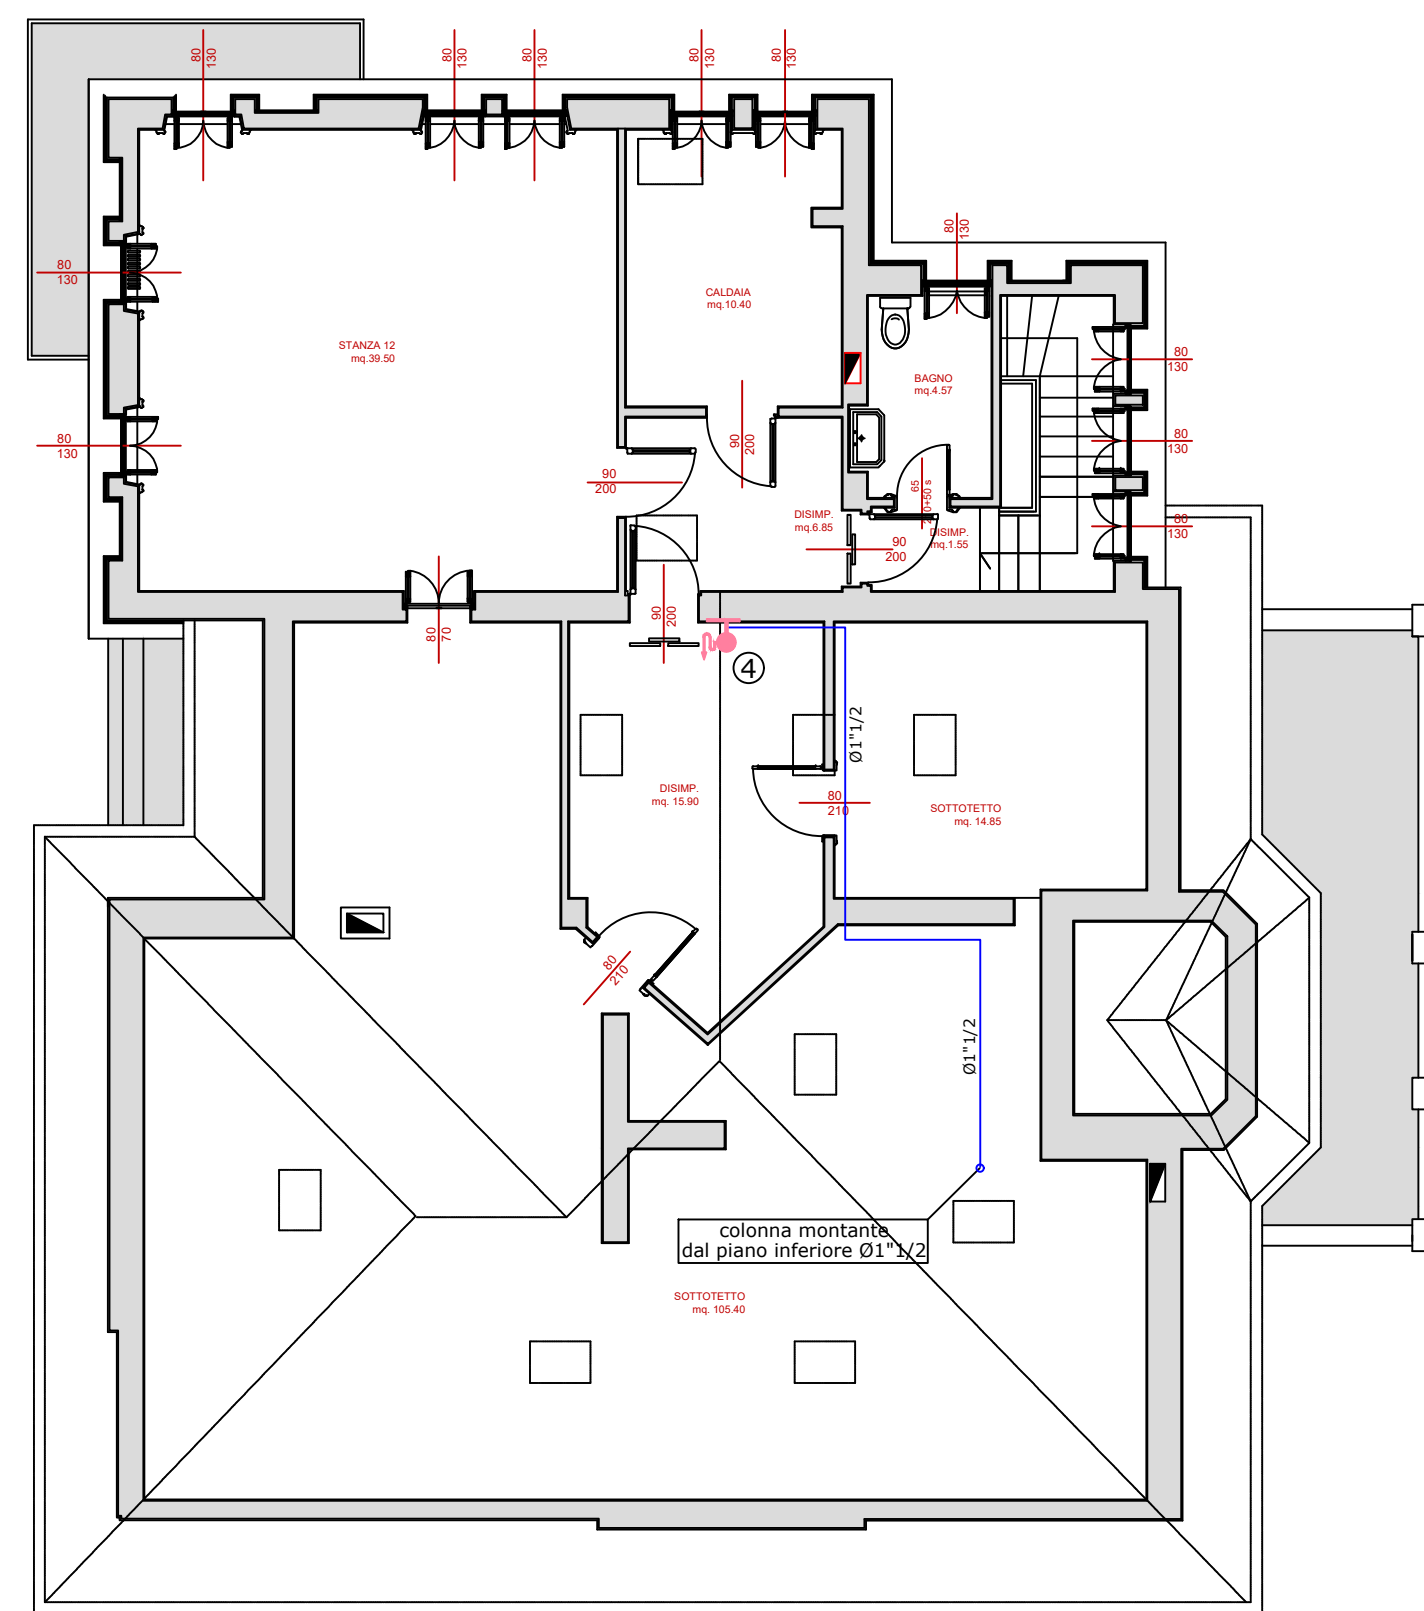

PIANTA PIANO SOTTOTETTO

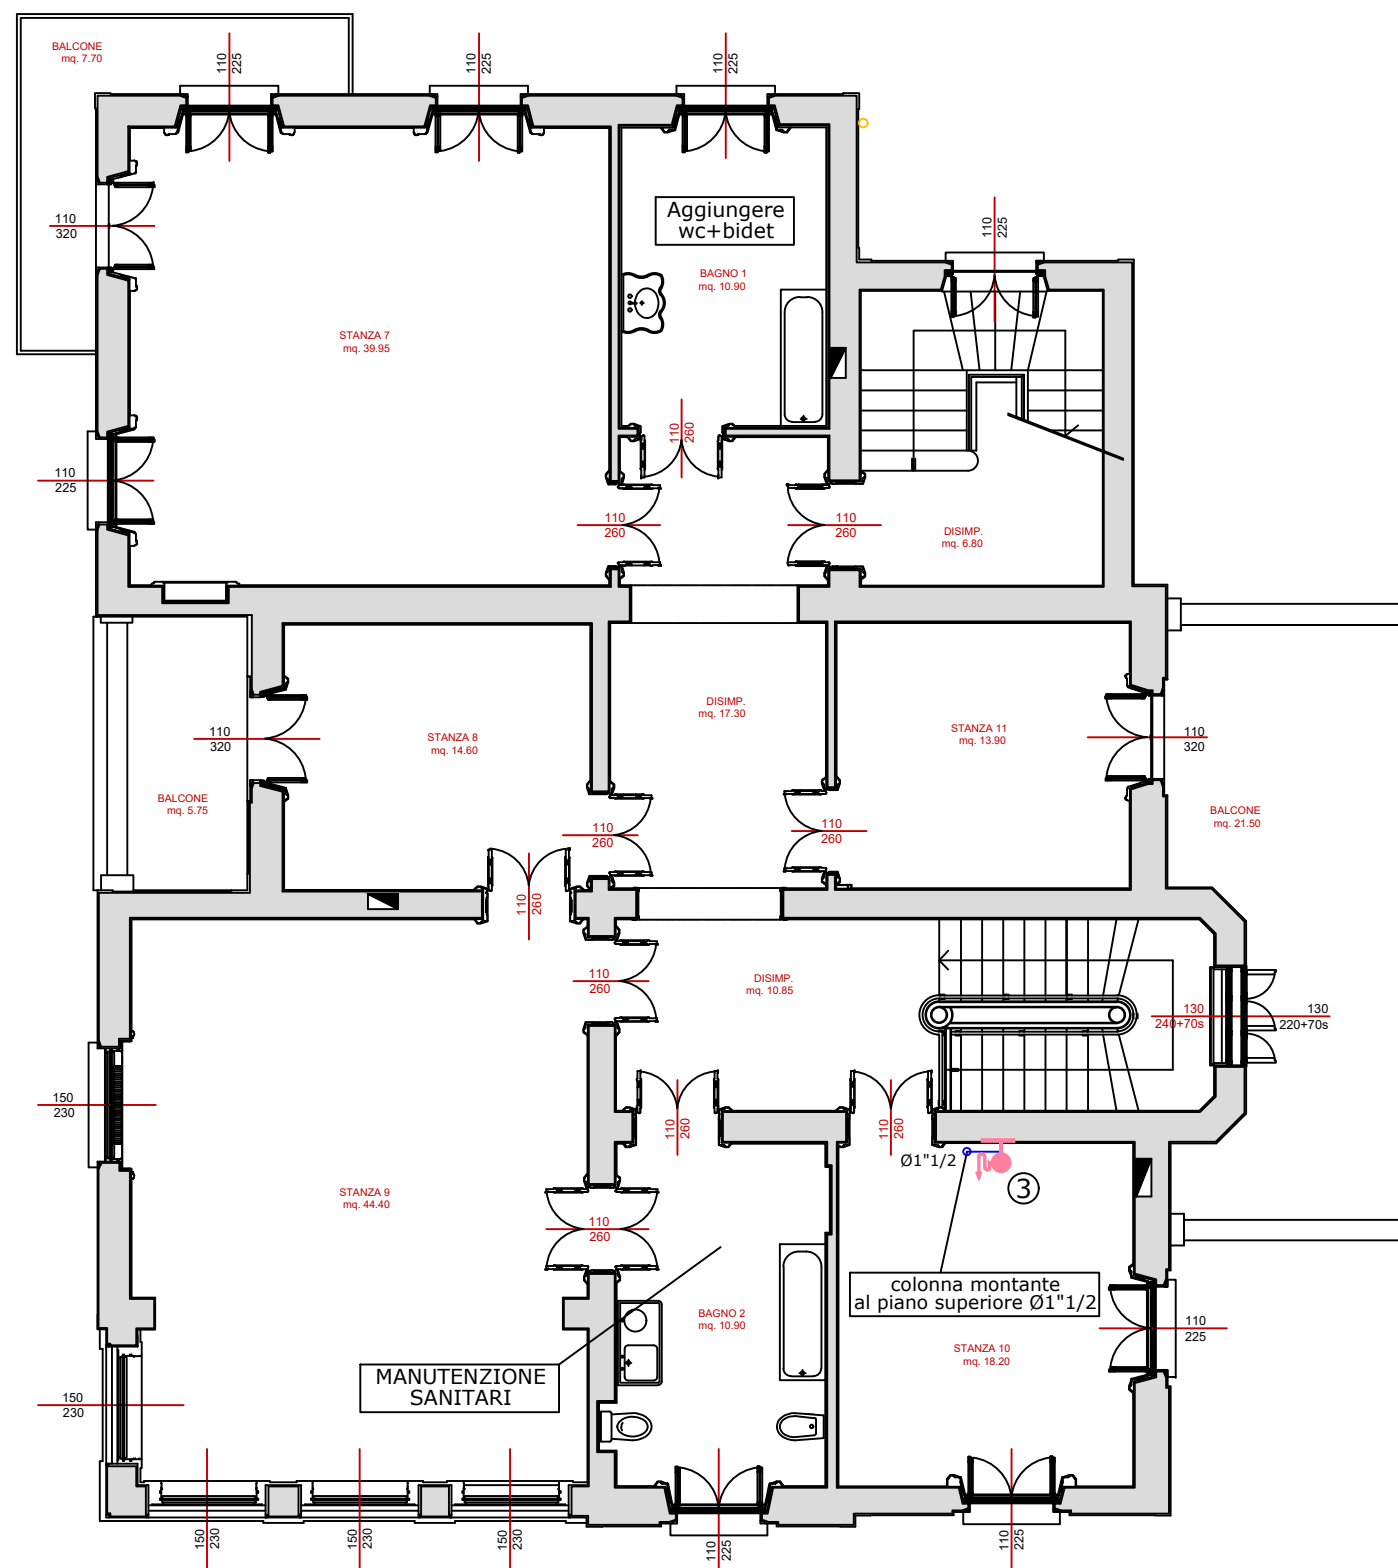

PIANTA PIANO PRIMO

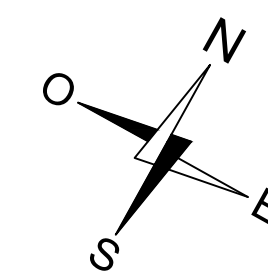

- LEGENDA**
- Antincendio**
- Idrante a muro UNI EN 671-2 con tubazione flessibile UNI 9487 DN45 e lancia a getto frazionato
- Attacco per motopompa singolo
- Tubazione in acciaio zincato UNI EN 10255
Servizio: antincendio
Posa: a vista
Isolamento: -
- Tubazione in Pe.A.D. UNI 10910 PE100 PN16
Servizio: antincendio
Posa: interrata
Isolamento: -

FLAVIO CASSARINO ARCHITETTO
ORDINE DEGLI ARCHITETTI DI BRESCIA N. 758
Via Morletto 15 - 25122 Brescia
Tel. +39 030 462780
www.flaviocassarino.com e-mail: info@flaviocassarino.com

ECOSPHERA
ECOSPHERA SRL
Via Molino 2 - 25036 Palazzo sull'Oglio (Bs)
Tel. +39 030 740207 Fax +39 030 7402017
e-mail: info@ecosphera.net
PREVENZIONE INCENDI
Ing. Fabrizio Bellini

MULTIPLANNING ENGINEERING COMPANY
MULTIPLANNING ENGINEERING COMPANY s.r.l.
Via XX Settembre 22 - 25106 Palazzo sull'Oglio (Bs)
Tel. +39 030 7240118 Fax +39 030 7240118
e-mail: multiplanning@libero.it
INGEGNERI MECCANICI ED ELETTRICI
Ing. Giovanni Tonelli

COMUNE DI PALAZZOLO SULL'OGGIO
Provincia di Brescia

VILLA LANFRANCHI
PARCO DELLE TRE VILLE

CONSERVAZIONE, RESTAURO E VALORIZZAZIONE DELLA VILLA LANFRANCHI E CASA DEL CUSTODE
CUP J45F21001850006

PROGETTO ESECUTIVO
VILLA LANFRANCHI

9M
Progetto
Impianti meccanici. Antincendio.
Piani seminterrato, rialzato,
primo e sottotetto.
scala 1:50
Anno 2021

420. FINESTRE SCELTE E BAGNO PALAZZINA LANFRANCHI
PALAZZINA LANFRANCHI
PALAZZINA LANFRANCHI
All rights reserved
La proprietà di questo documento è riservata a termini di legge. Ne è pertanto vietata ogni riproduzione non autorizzata.