




PIANTA PIANO INTERRATO - scala 1 : 100

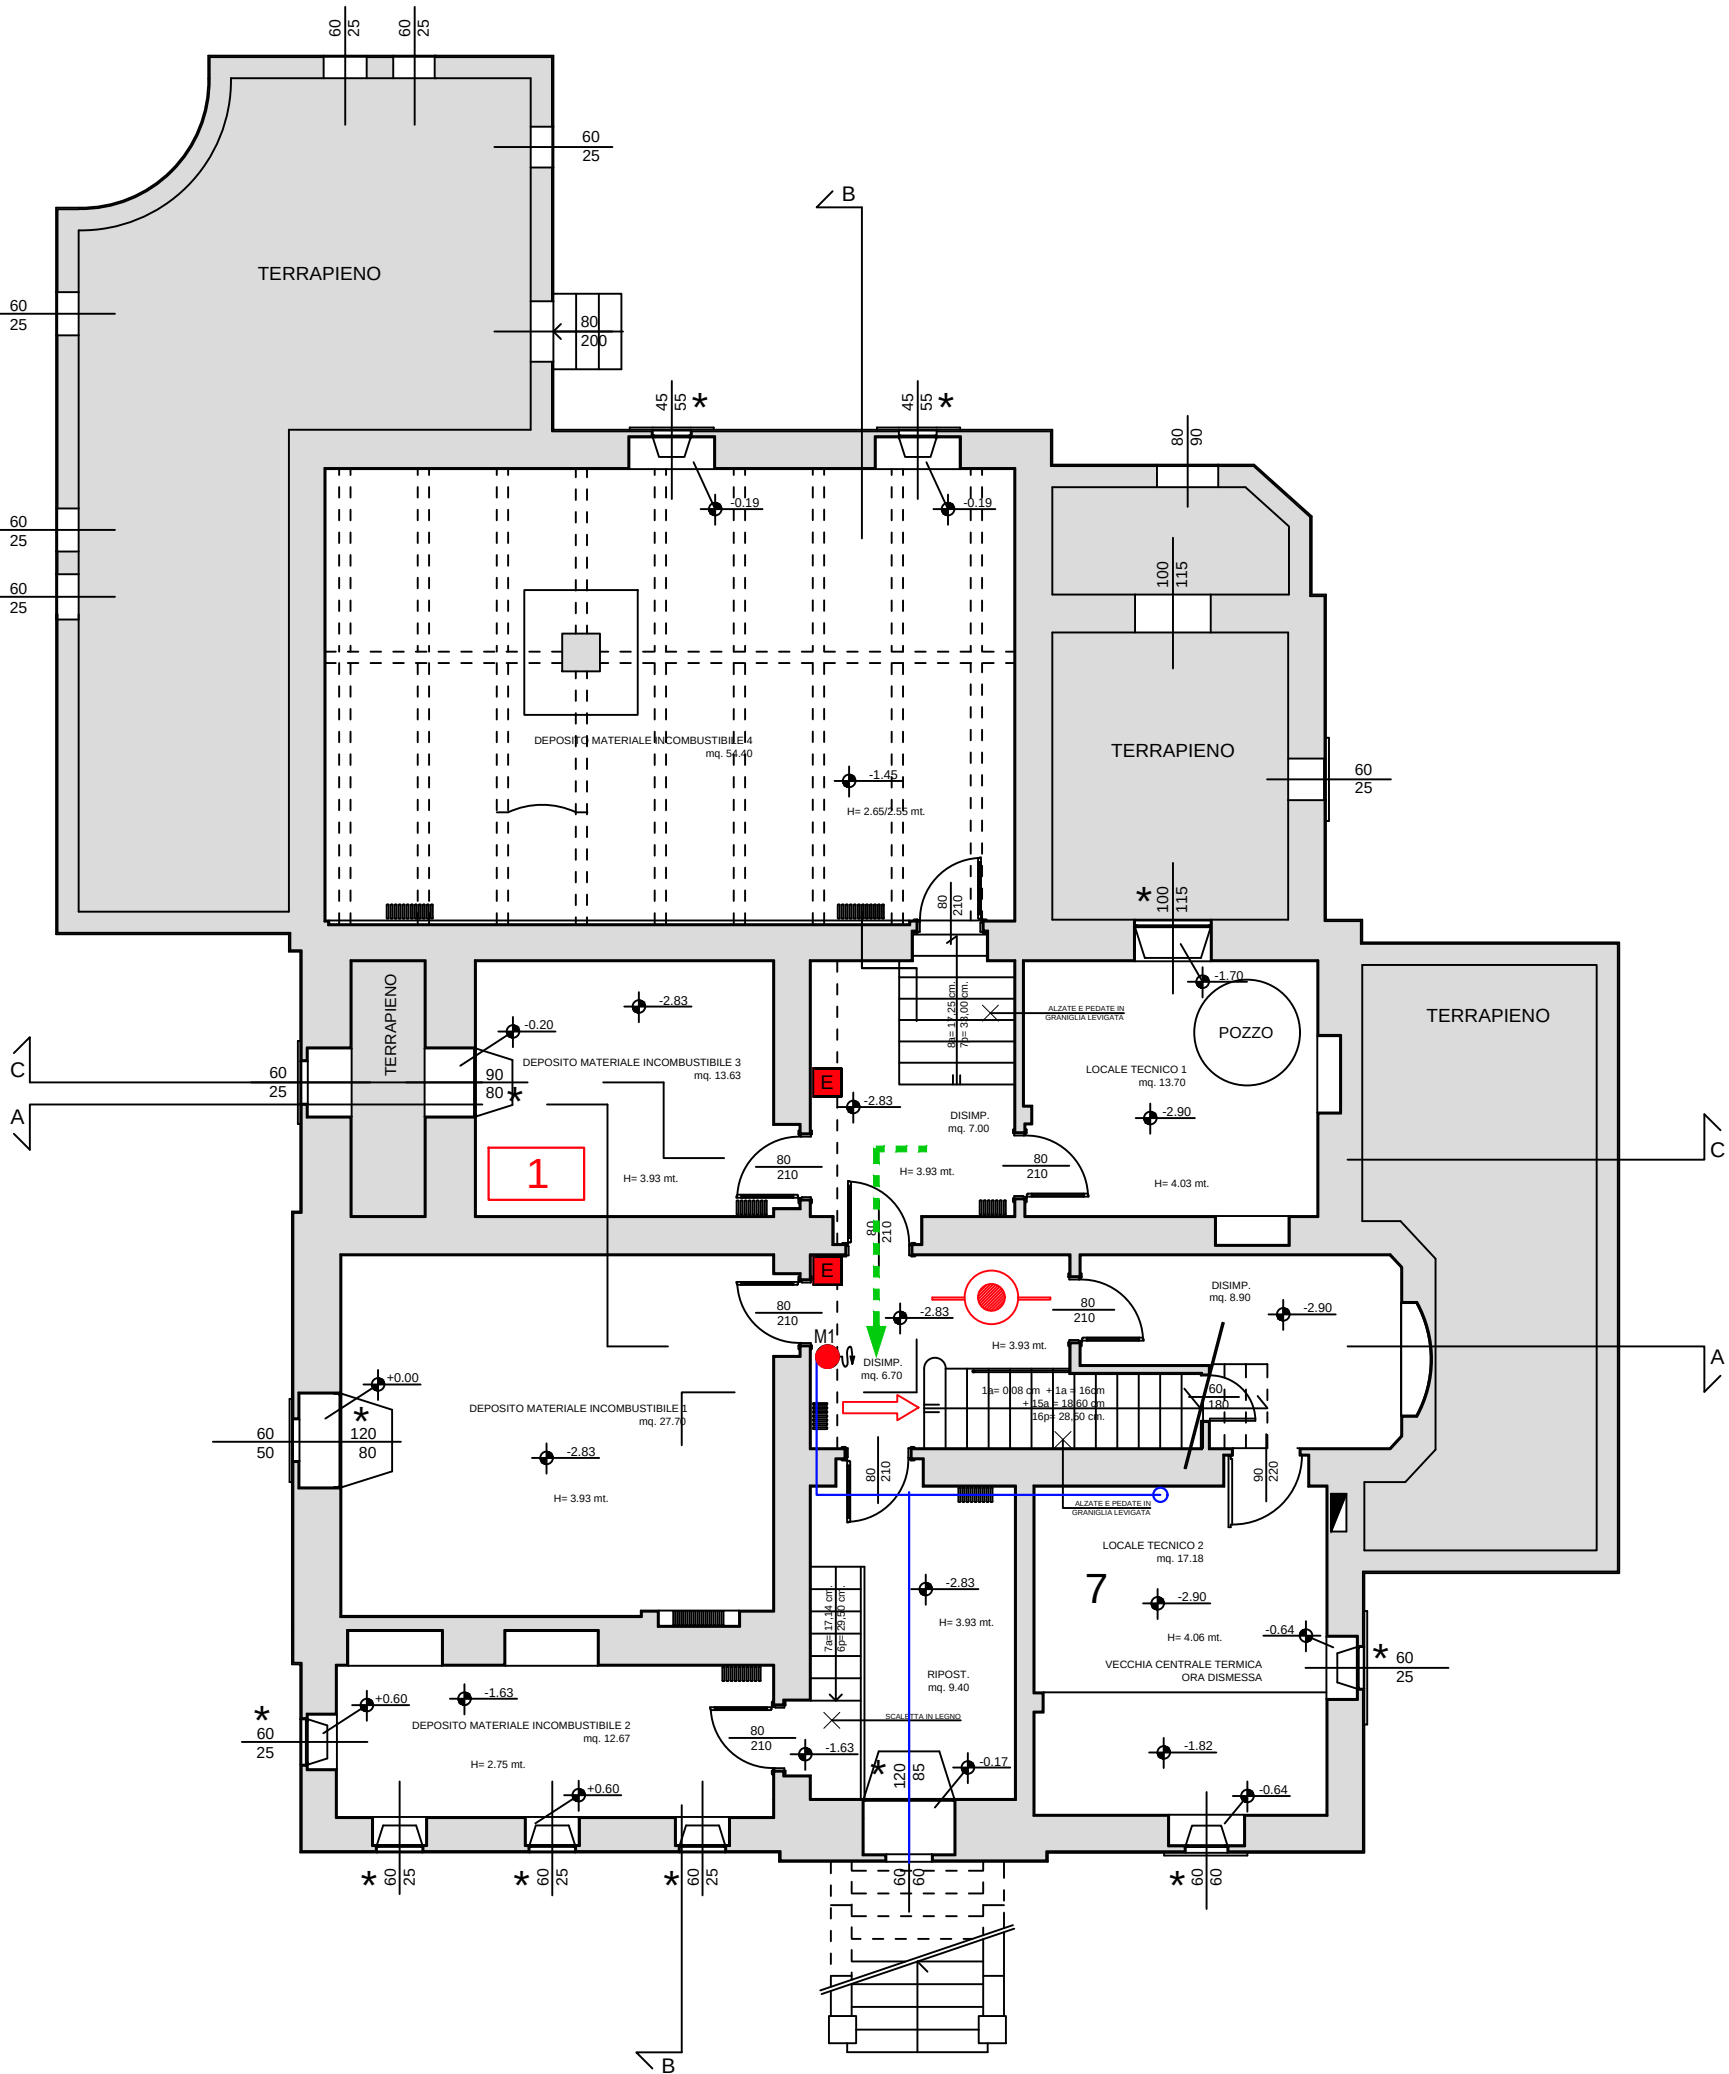


PIANTA PIANO PRIMO - scala 1 : 100

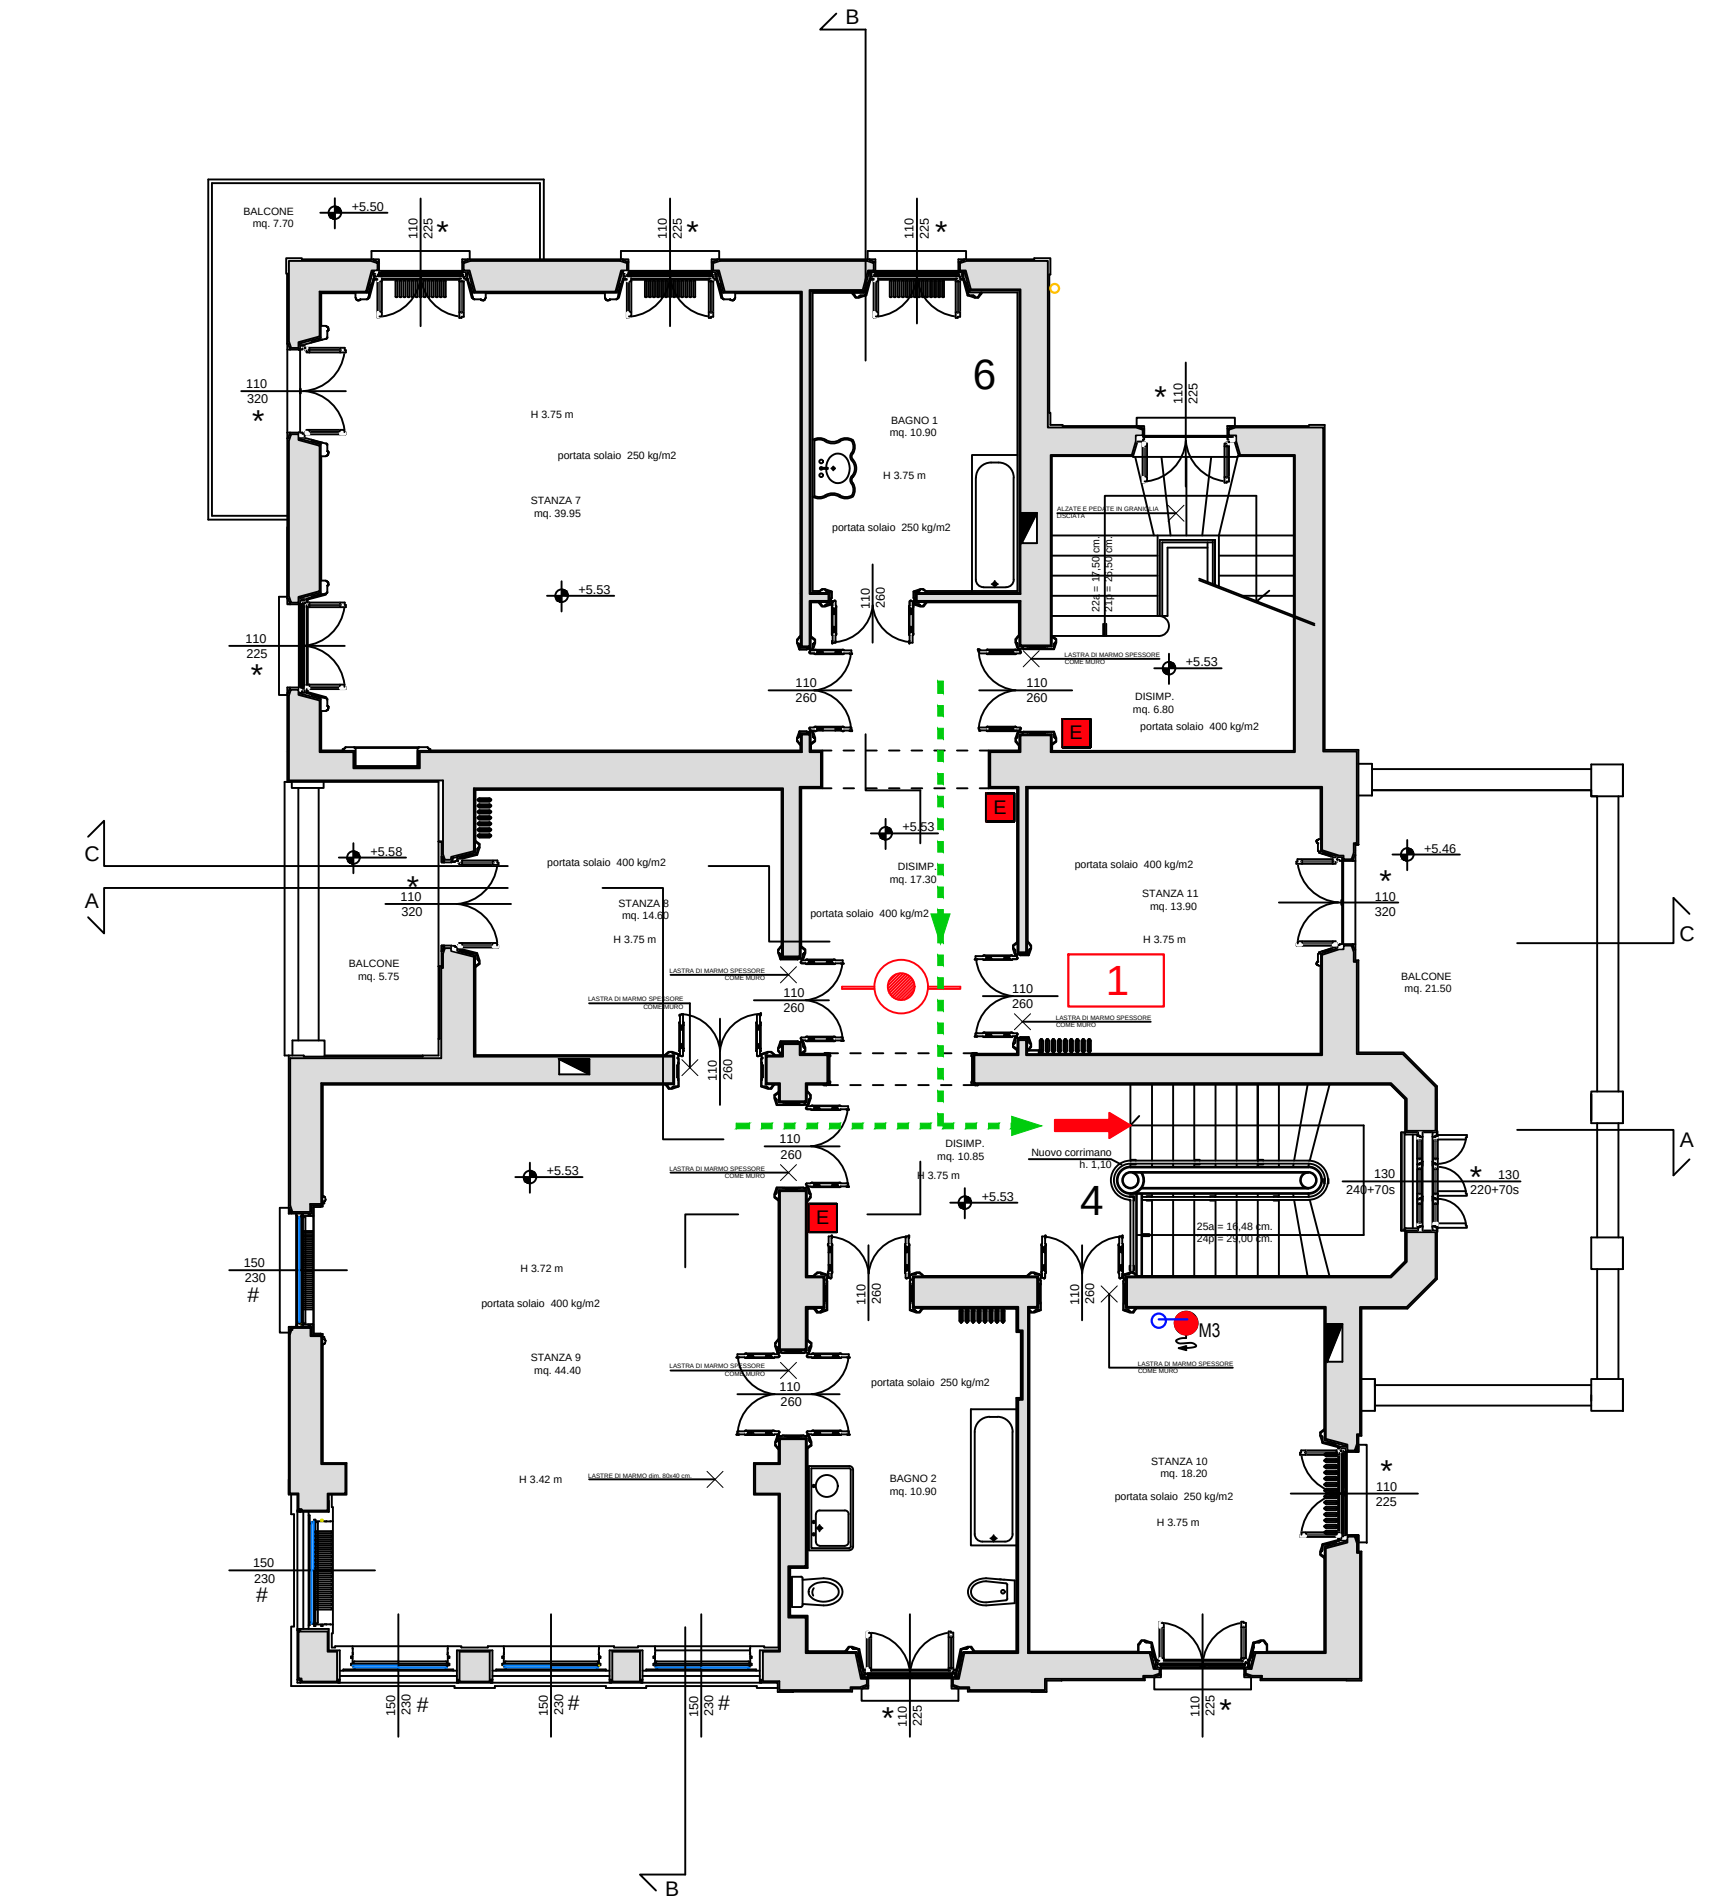

PIANTA PIANO RIALZATO - scala 1 : 100

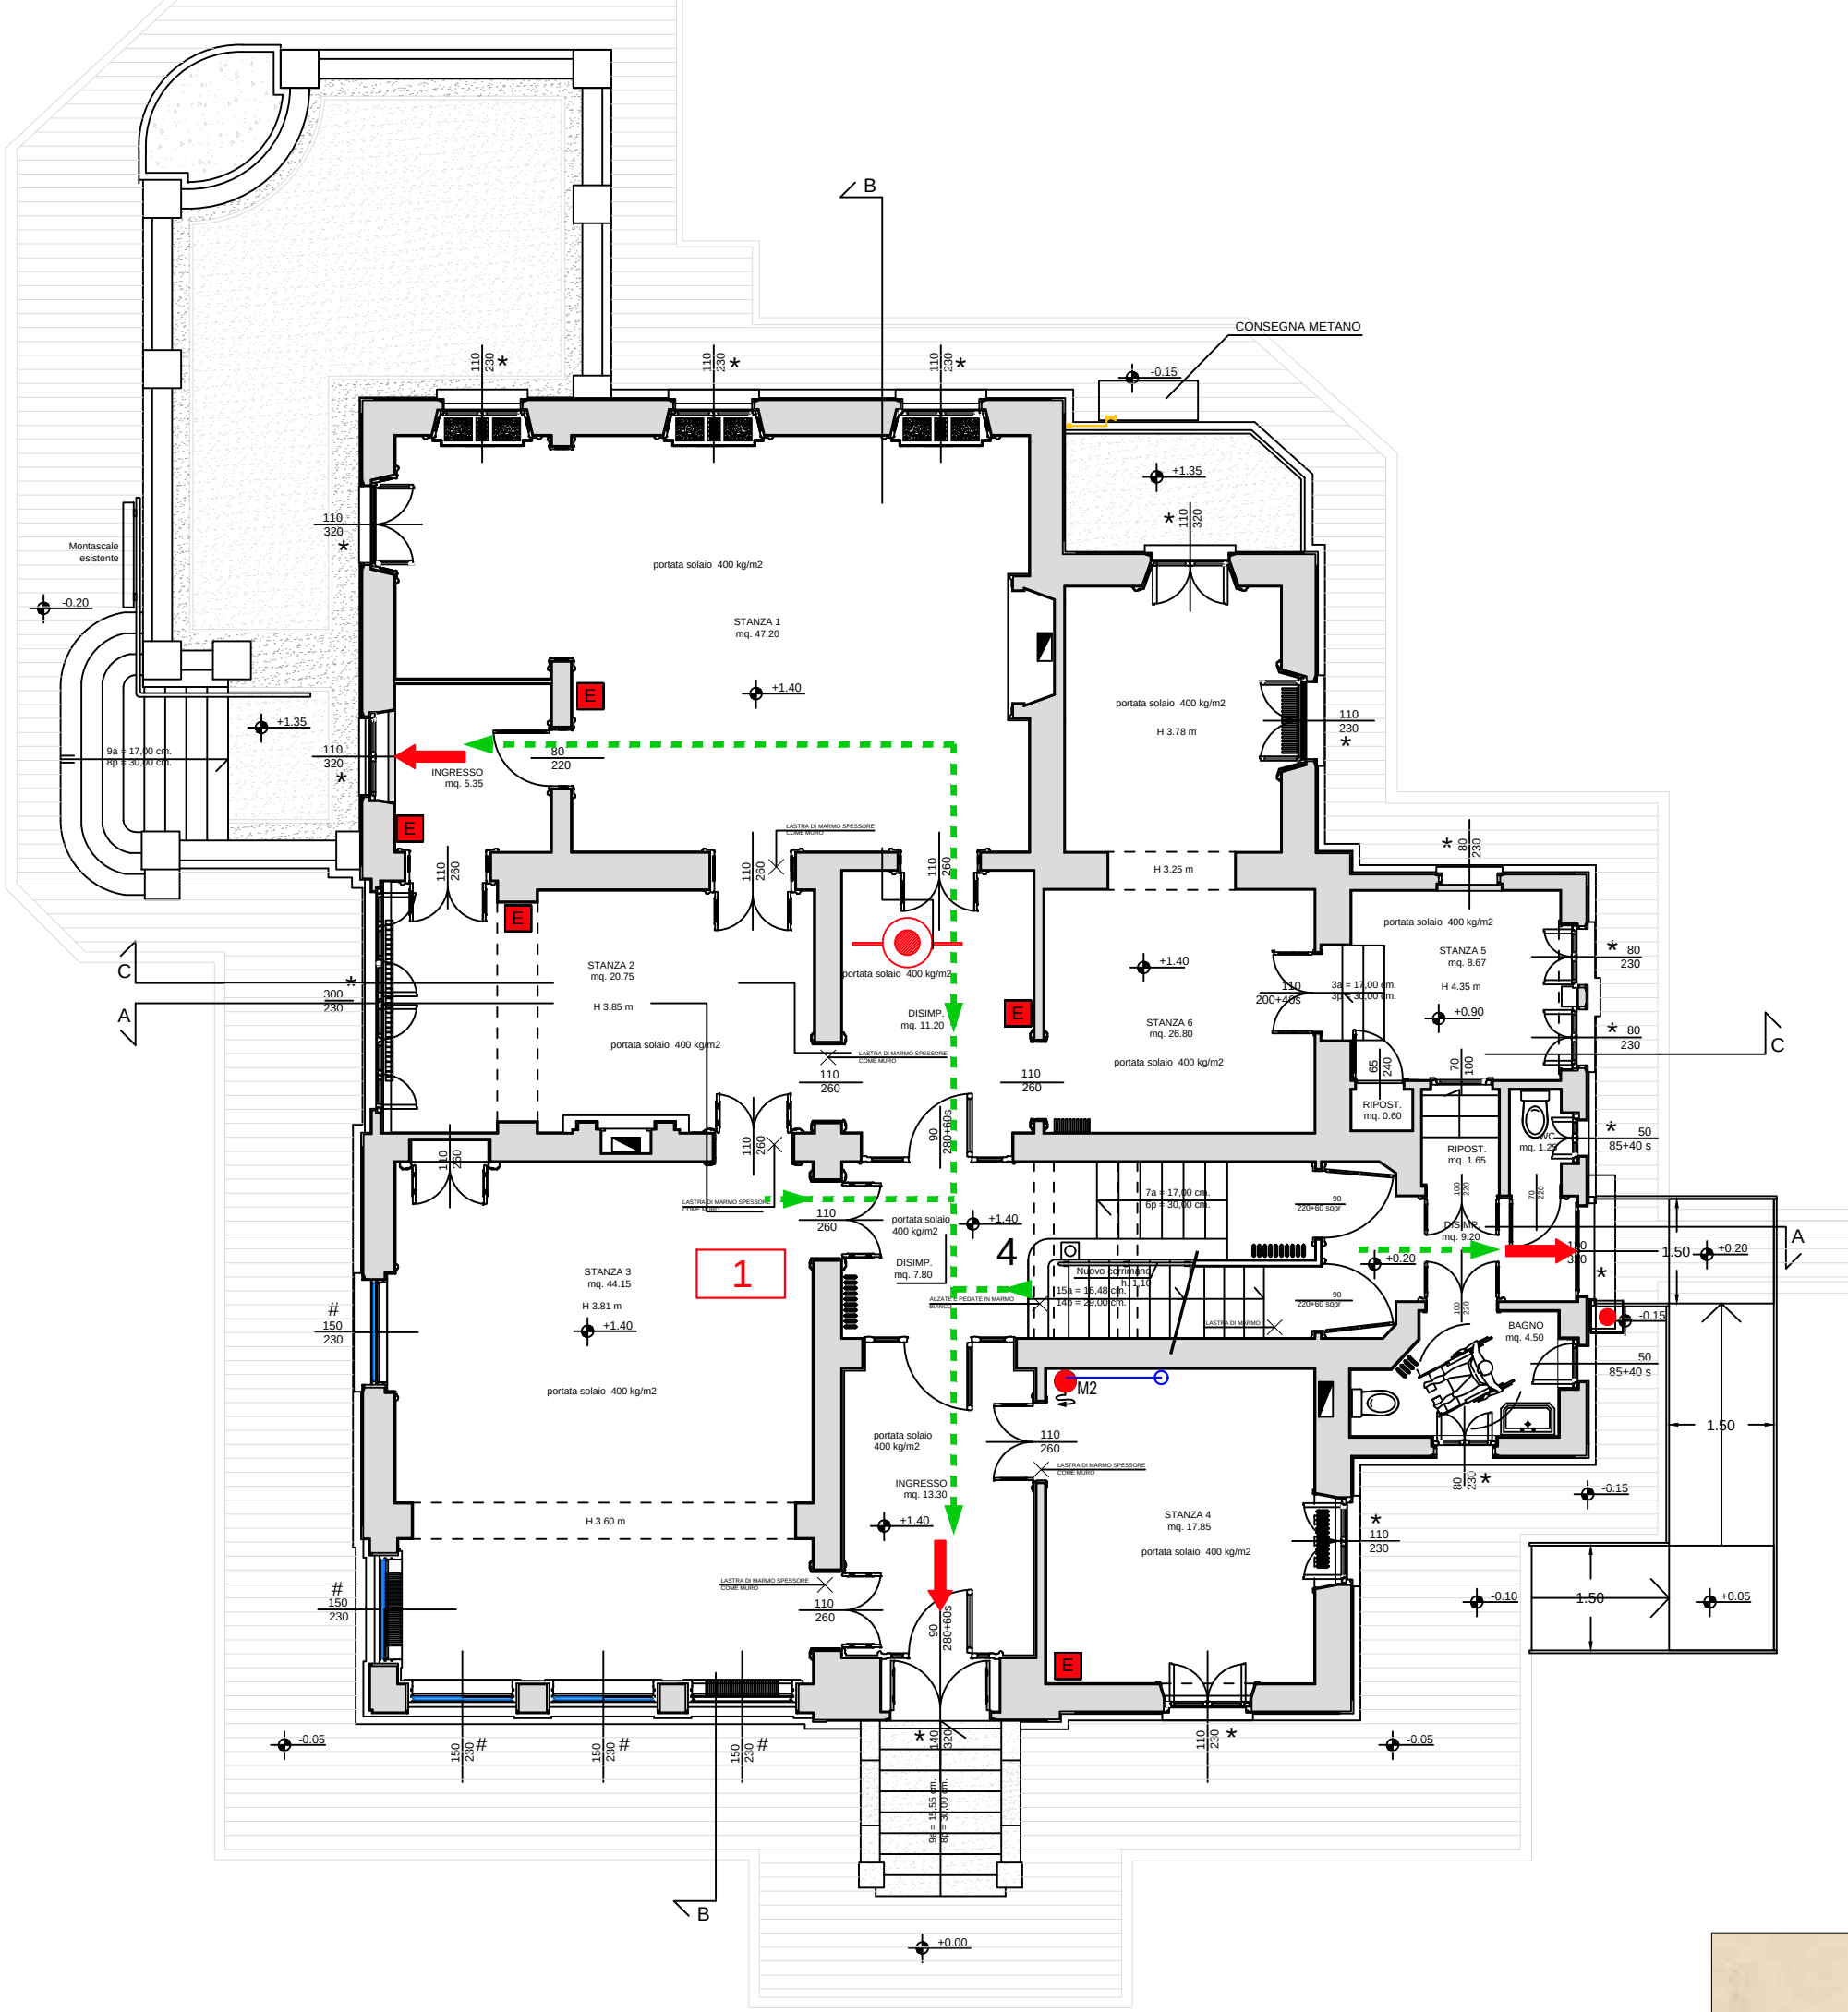

PIANTA PIANO SOTTOTETTO - scala 1 : 100

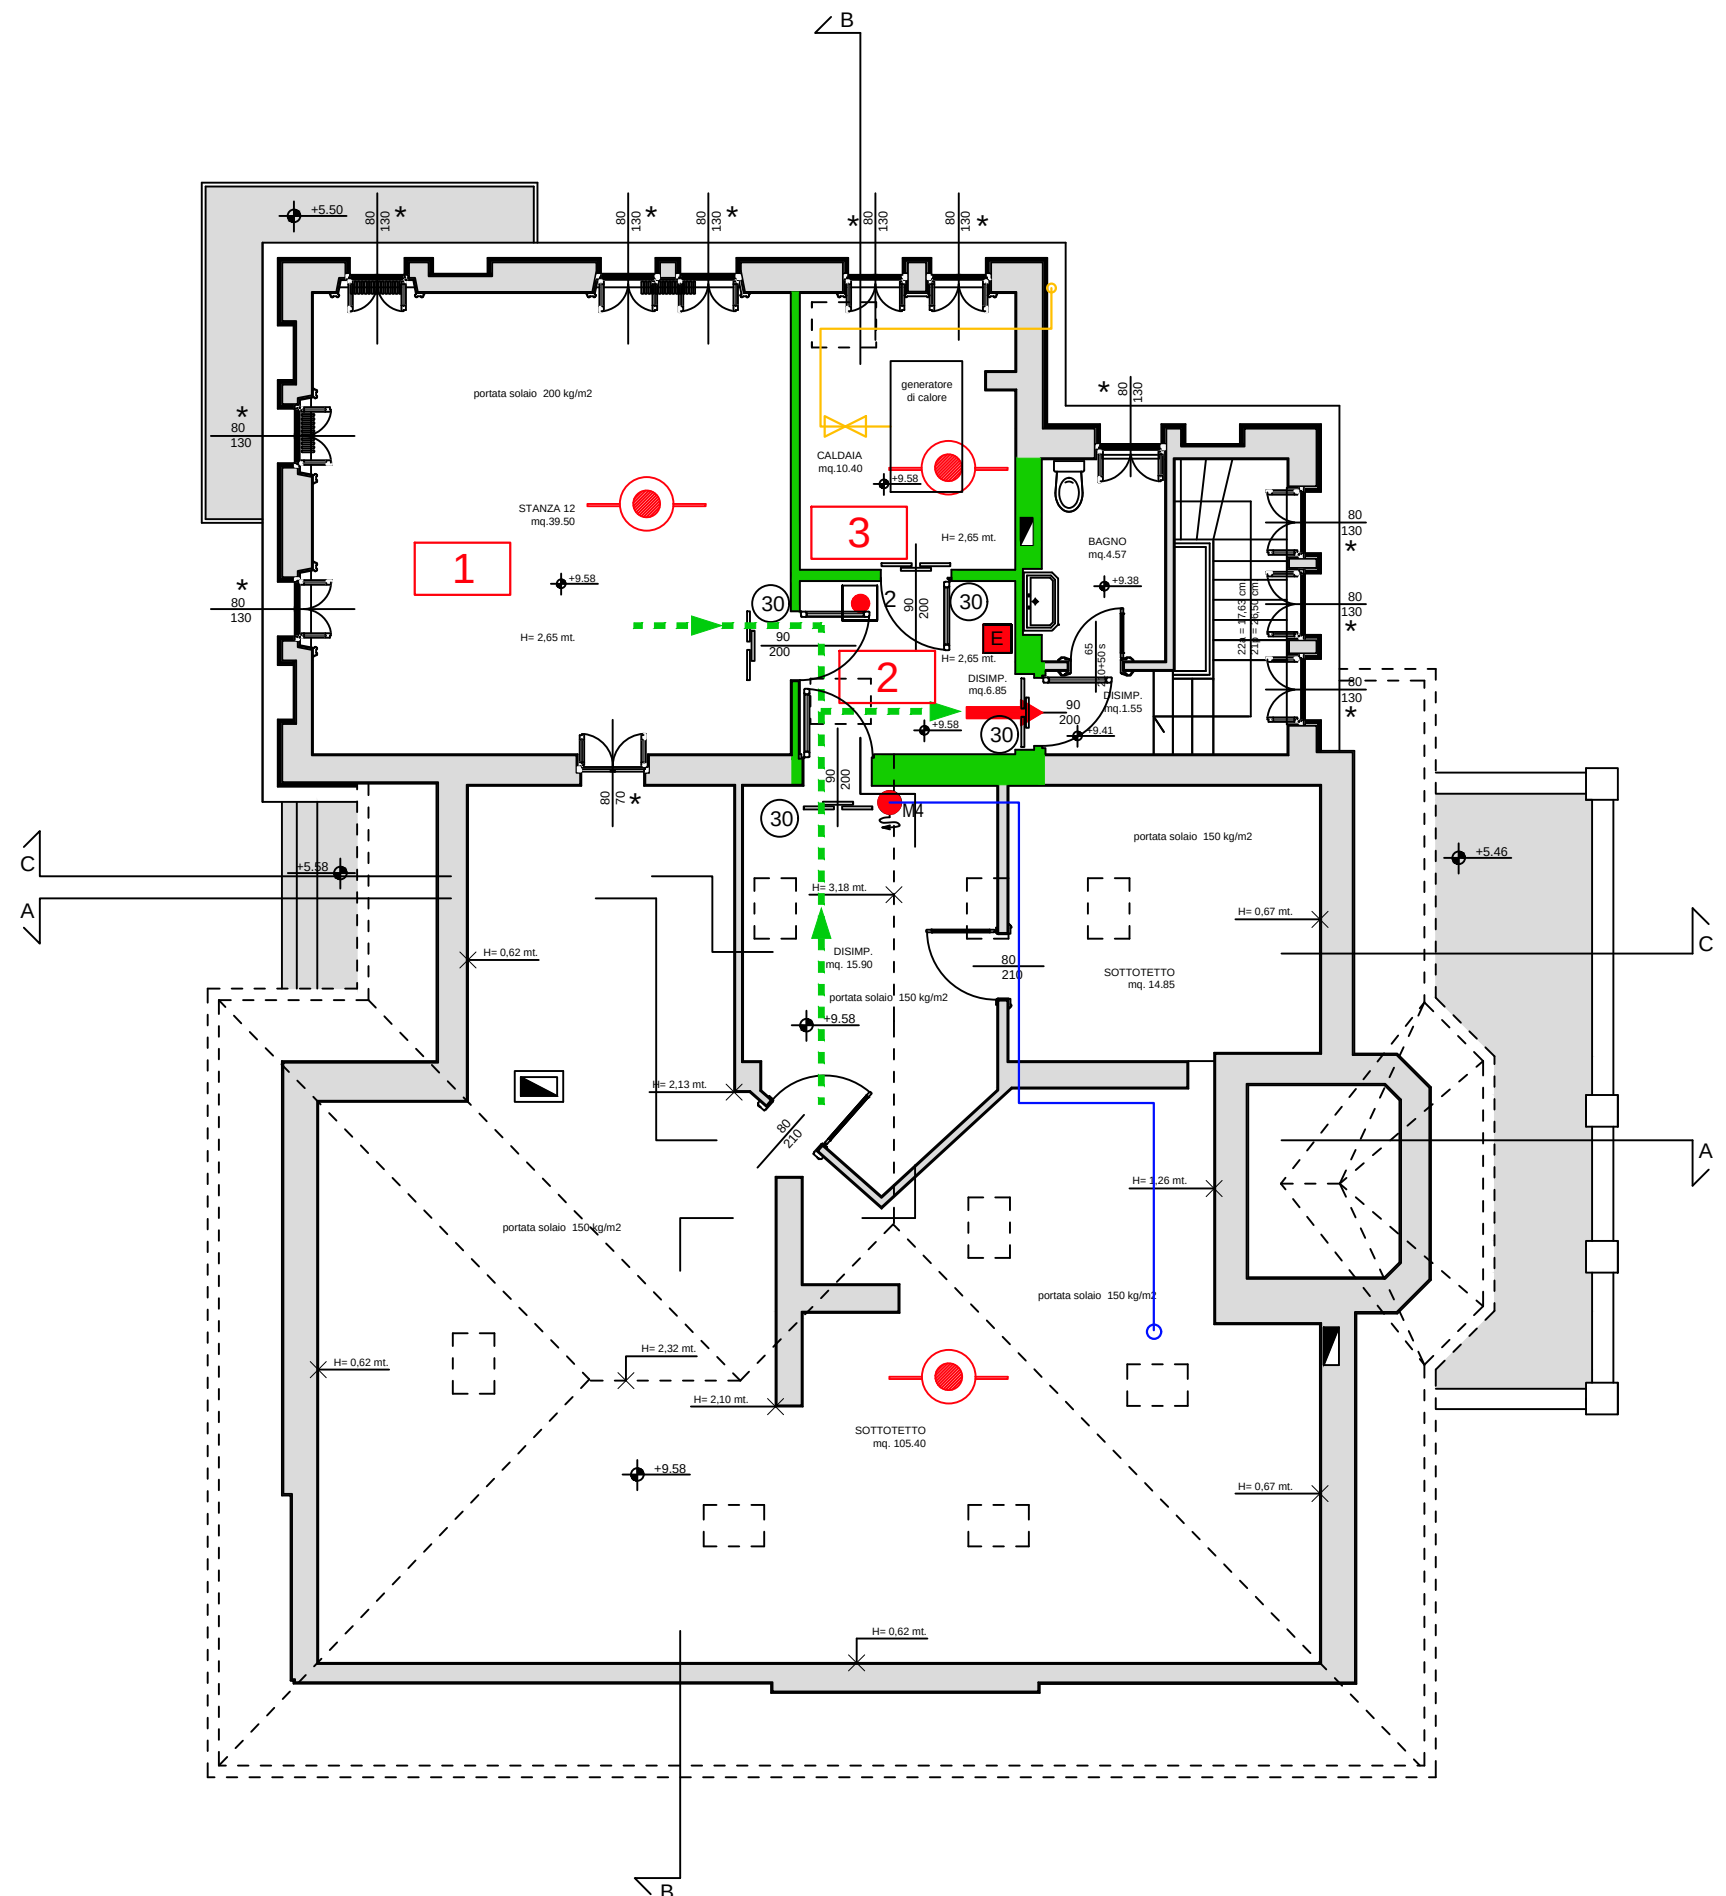

ATTIVITA' PRESENTI	
1	COMPARTO 1 VILLA LANFRANCHI - Sup. 285 m² VILLA LANFRANCHI - AREA ADIBITA AD ESPOSIZIONI TEMPORANEE - Sup. 1.015 m² piano seminterrato - Sup. 240 m² piano terra - Sup. 265 m² piano primo - Sup. 260 m² piano secondo - Sup. 230 m² ATTIVITA' 72/1.C - All.1 DPR N. 151/11 EDIFICI SOTTOPOSTI A TUTELA AI SENSI DEL D. LGS 22/01/2004 N.42 APERTI AL PUBBLICO E DESTINATO A CONTENERE MUSEI, GALLERIE, ESPOSIZIONI E MOSTRE. Villa Lanfranchi utilizzata come sede per esposizioni e mostre aperte al pubblico
2	COMPARTO 2 - piano secondo VILLA LANFRANCHI - Sup. 8 m² DISIMPEGNO A PROVA DI FUMO
3	COMPARTO 3 - piano secondo VILLA LANFRANCHI - Sup. 13 m² CALDAIA ALIMENTATA A METANO ADIBITA AL RISCALDAMENTO DELLA VILLA LANFRANCHI ATTIVITA' NON SOTTOPOSTA A CONTROLLO DPR 151/2011 Potenzialità termica al focolare > 35 kW e < 116 kW Caldaia installata nel 1993 Caldaia realizzata in conformità alla Circolare n.68 del 25/11/1969 - resistenza al fuoco: R 120 - accesso da filtro a prova di fumo - separazioni EI 30 - superfici di aerazione permanente naturale con camino di superficie 0,51 m²

LEGENDA	
	Porta di prestazione al fuoco EI per almeno x minuti
	Separazione almeno EI 30
	Estintore almeno 13A
	Uscita di emergenza verso il basso
	Uscita di emergenza verso l'alto
	Pulsante sezionamento emergenza energia elettrica Villa
	Pulsante sezionamento emergenza energia elettrica centrale termica
	Pulsante allarme incendio
	Rivelazione automatica incendi
	Percorsi liberi principali
	Tubazione rete idrica antincendio a vista
	Idrante a muro (1 bocca da 45 mm)
	Tubazione rete metano a vista fuori terra
	Sezionamento manuale rete metano a vista

FLAVIO CASSARINO ARCHITETTO
ORDINE DEGLI ARCHITETTI DI BRESCIA N. 758
Via Moretto 15 - 25122 Brescia
Tel +39 030 4827801 Fax +39 030 7480017
www.flaviocassarino.com e-mail: info@flaviocassarino.com

ECOSPHERA
ECOSPHERA SRL
via Malagò 2 - 25136 Palazzo sull'Oglio (Bs)
Tel +39 030 7480007 Fax +39 030 7480017
e-mail: info@ecosphera.net
PREVENZIONE INCENDI
Ing. Fabrizio Bellini

MULTIPLANNING ENGINEERING COMPANY
MULTIPLANNING ENGINEERING COMPANY s.r.l.
via XX Settembre 12 - 25136 Palazzo sull'Oglio (Bs)
Tel +39 030 7240116 Fax +39 030 7240118
e-mail: multiplanning@libero.it
INGEGNERIA MECCANICA ED ELETTRICA
Ing. Giovanni Toselli
Ing. Umberto Bianchini
P.L. Mario Cossandi



COMUNE DI PALAZZOLO SULL'OGGIO
Provincia di Brescia

VILLA LANFRANCHI
PARCO DELLE TRE VILLE

CONSERVAZIONE, RESTAURO E VALORIZZAZIONE
DELLA VILLA LANFRANCHI E CASA DEL CUSTODE
CUP J45F21001850006

PROGETTO ESECUTIVO
VILLA LANFRANCHI

2V.F.
Progetto prevenzione incendi
Planimetria piano interrato, terra, primo e
sottotetto
scala 1:100
Anno 2021

4:20 FINE TRE CESSI E BAGNO PALAZZINA LANFRANCHI - PALAZZINA LANFRANCHI
APERTURE SCALA - 1:20

La proprietà di questo documento è riservata a termini di legge. Ne è pertanto vietata ogni riproduzione non autorizzata.