
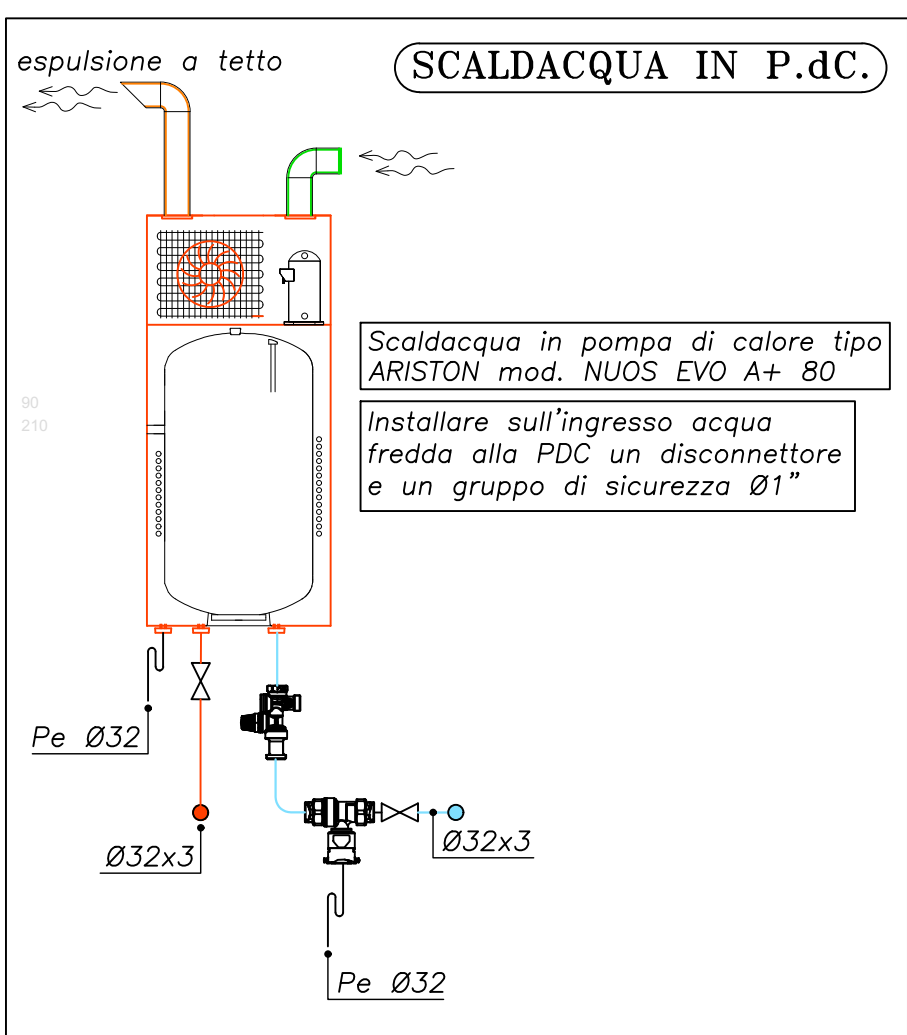


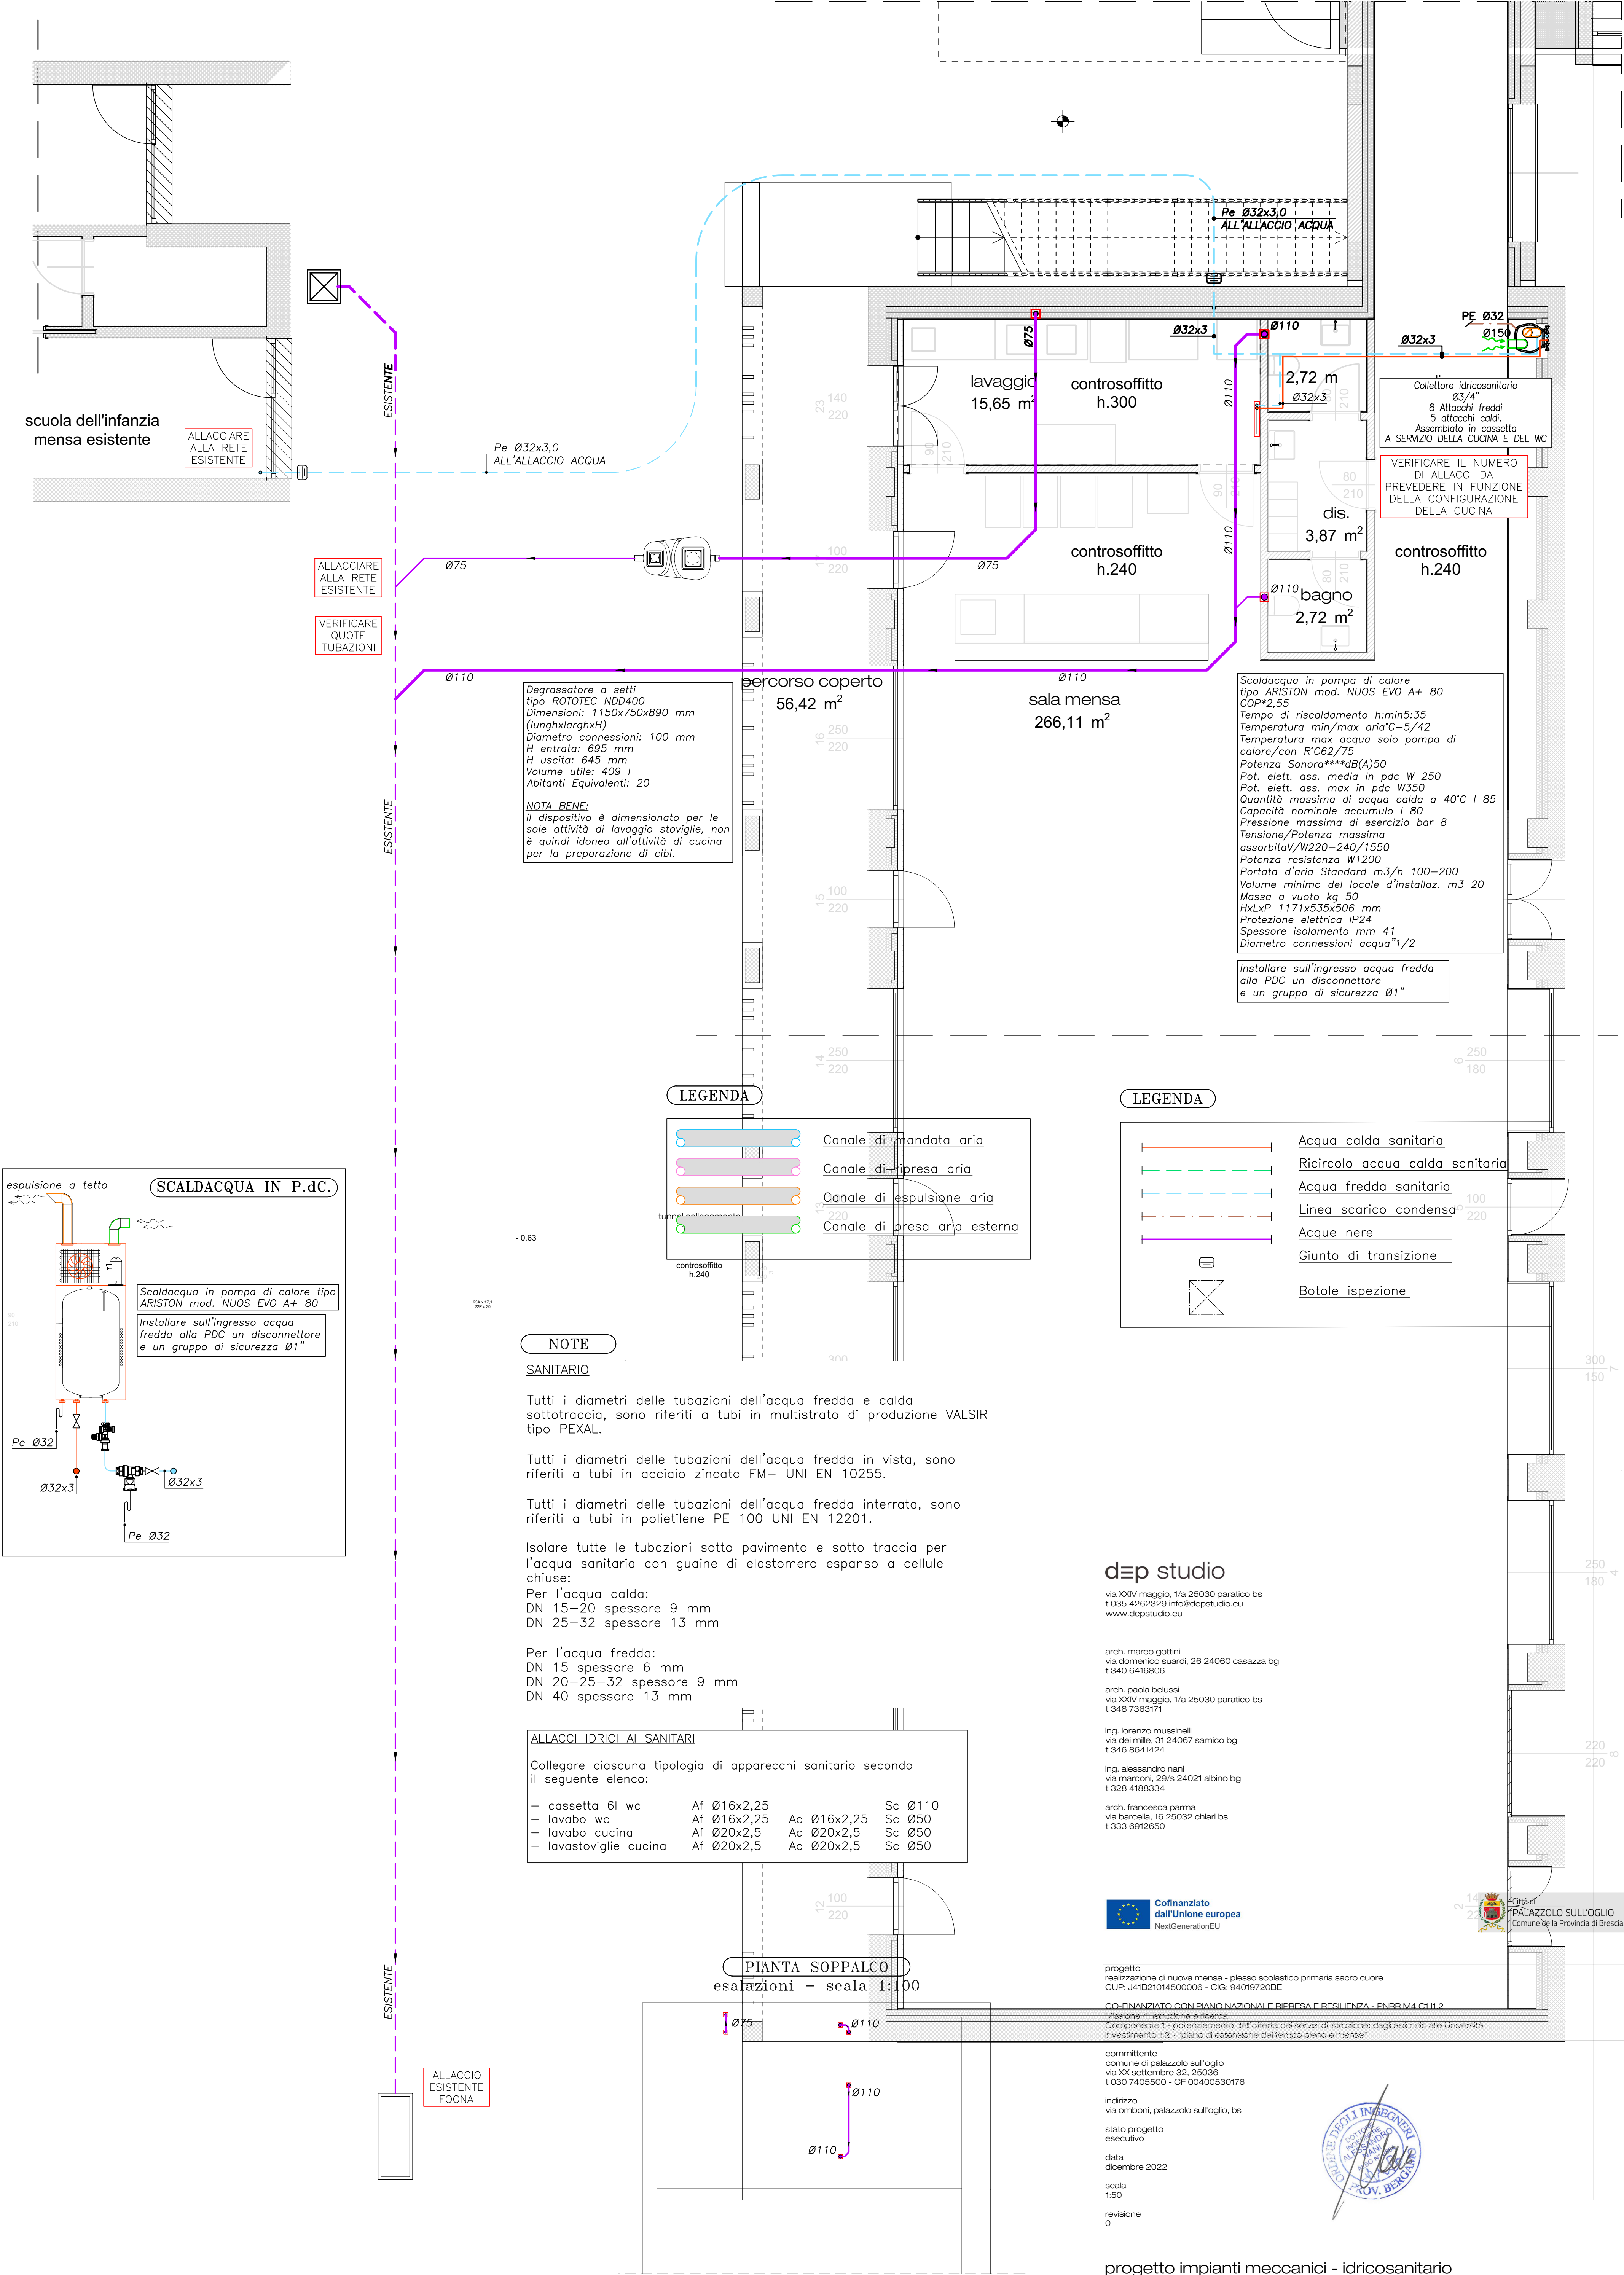

NOTE

SANITARIO

Tutti i diametri delle tubazioni dell'acqua fredda e calda sottotraccia, sono riferiti a tubi in multistrato di produzione VALSIR tipo PEXAL.

Tutti i diametri delle tubazioni dell'acqua fredda in vista, sono riferiti a tubi in acciaio zincato FM- UNI EN 10255.

Tutti i diametri delle tubazioni dell'acqua fredda interrata, sono riferiti a tubi in polietilene PE 100 UNI EN 12201.

Isolare tutte le tubazioni sotto pavimento e sotto traccia per l'acqua sanitaria con guaine di elastomero espanso a cellule chiuse:

Per l'acqua calda:
DN 15-20 spessore 9 mm
DN 25-32 spessore 13 mm

Per l'acqua fredda:
DN 15 spessore 6 mm
DN 20-25-32 spessore 9 mm
DN 40 spessore 13 mm

ALLACCI IDRICI AI SANITARI

Collegare ciascuna tipologia di apparecchi sanitario secondo il seguente elenco:

- cassetta 6l wc	Af Ø16x2,25	Ac Ø16x2,25	Sc Ø110
- lavabo wc	Af Ø16x2,25	Ac Ø16x2,25	Sc Ø50
- lavabo cucina	Af Ø20x2,5	Ac Ø20x2,5	Sc Ø50
- lavastoviglie cucina	Af Ø20x2,5	Ac Ø20x2,5	Sc Ø50

PIANTA SOPPALCO
esalazioni - scala 1:100

dep studio

via XXIV maggio, 1/a 25030 paratico bs
t 035 4262329 info@depstudio.eu
www.depstudio.eu

arch. marco gottini
via domenico suardi, 26 24060 casazza bg
t 340 8416806

arch. paola belussi
via XXIV maggio, 1/a 25030 paratico bs
t 348 7363171

ing. lorenzo mussinelli
via dei mille, 31 24067 samico bg
t 346 8641424

ing. alessandro nani
via marconi, 29/s 24021 albino bg
t 328 4188334

arch. francesca parma
via barcella, 16 25032 chiani bs
t 333 6912650

Cofinanziato
dall'Unione europea
NextGenerationEU

progetto
realizzazione di nuova mensa - plesso scolastico primaria sacro cuore
CUP: J41B21014500006 - CIG: 94019720BE

CO-FINANZIATO CON PIANO NAZIONALE E RESILIENZA - PNRR M4 C1 I1.2
Missione 4 - Istruzione e ricerca
Corso: Ingegneria 1 - Ingegneria 1 (dell'offerta dei servizi di istruzione: corsi di laurea in Ingegneria)
Investimento 1.2 - "Piano di elaborazione del temo piano e mensile"

committente
comune di palazzo sull'oglio
via XX settembre 32, 25036
t 030 7405500 - CF 00400530176

indirizzo
via omboni, palazzo sull'oglio, bs

stato progetto
esecutivo

data
dicembre 2022

scala
1:50

revisione
0

progetto impianti meccanici - idricosanitario
pianta piano terra - progetto
1322 E 109