

NOTE

ANTINCENDIO BOCCHES UNI

Realizzare l'impianto secondo la norma UNI 10779 e UNI EN 12845.

Le tubazioni interrate sono in polietilene per acquedotto PE 100 Sigma 80 PN 16 secondo norma UNI EN 12201.



I manicotti di giuntura e tutti i pezzi speciali devono essere del tipo a elettrosaldatura (evitare giunzione testa a testa sulle tubazioni principali di spina).

Le tubazioni montanti sono in acciaio zincato secondo norma UNI 10255 unite a mezzo di giunzioni saldate.

Coibentare il tratto in intercapedine con con guaine di elastomero espanso a cellule chiuse sps. 32 mm con finitura in alluminio 6/10

Cassetta NASPO DN25 completa di:
- tubazione DN 25 da 25 m
- lancia
- rubinetto DN 25 x Ø1"
- lastra fire glass
- sostegno tubazioni

NASPO DN25

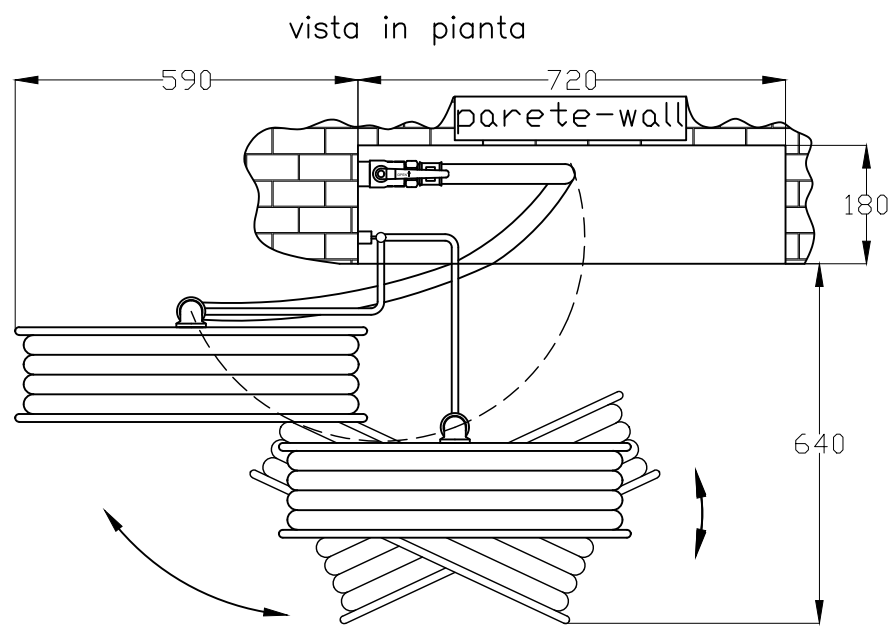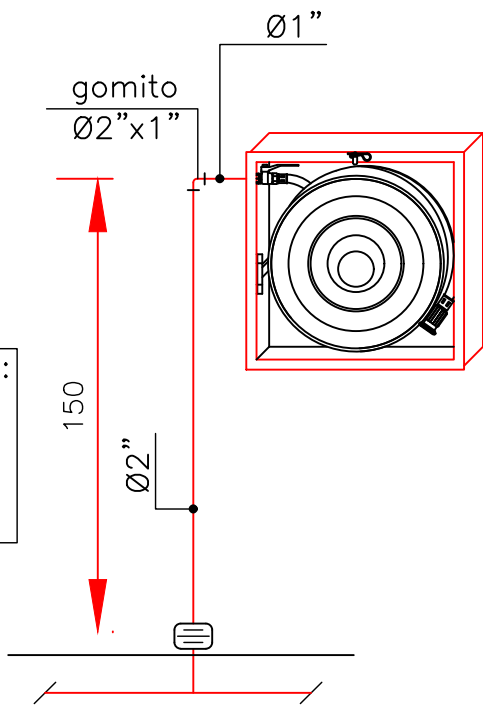


LEGENDA

- Rete Antincendio
- Giunto di transizione
- Estintore a polvere 6 kg
- Naspo DN 25

TUBAZIONE INTERRATA

- 1 Tubazione in Polietilene PE100 PN16 Sigma 80
- 2 Sabbia vagliata
- 3 Bandella in polietilene blu "ATTENZIONE TUBO ACQUA"
- 4 Materiale misto da rinterro
- 5 Pavimentazione

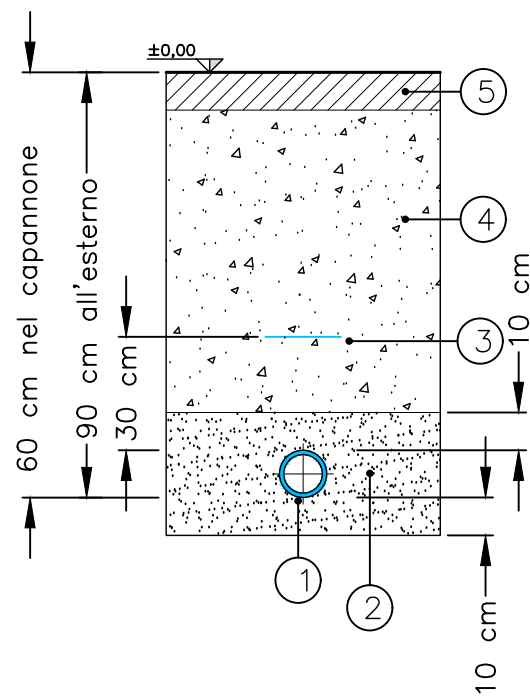

dep studio

via XXIV maggio, 1/a 25030 paratico bs
t 035 4262329 info@depstudio.eu
www.depstudio.eu

arch. marco gottini
via domenico suardi, 26 24060 casazza bg
t 340 6416806

arch. paola belussi
via XXIV maggio, 1/a 25030 paratico bs
t 348 7363171

ing. lorenzo mussinelli
via del mille, 31 24067 samico bg
t 346 8641424

ing. alessandro nani
via marconi, 29/s 24021 albino bg
t 328 4188334

arch. francesca parma
via barcella, 16 25032 chiari bs
t 333 6912650



progetto
realizzazione di nuova mensa - plesso scolastico primaria sacro cuore
CUP: J41B21014500006 - CIG: 94019720BE

CO-FINANZIATO CON PIANO NAZIONALE RIPRESA E RESILIENZA - PNRR M4 C1 I1.2
Missione 4: istruzione e ricerca
Componente 1 - potenziamento dell'offerta dei servizi di istruzione: dagli asili nido alle Università
Investimento 1.2 - "piano di estensione del tempo pieno e mense"

committente
comune di palazzo sull'oglio
via XX settembre 32, 25036
t 030 7405500 - CF 00400530176

indirizzo
via omboni, palazzo sull'oglio, bs

stato progetto
esecutivo

data
dicembre 2022

scala
1:100

revisione
0



progetto impianti meccanici - antincendio
pianta piano terra - progetto

1322 E 110