

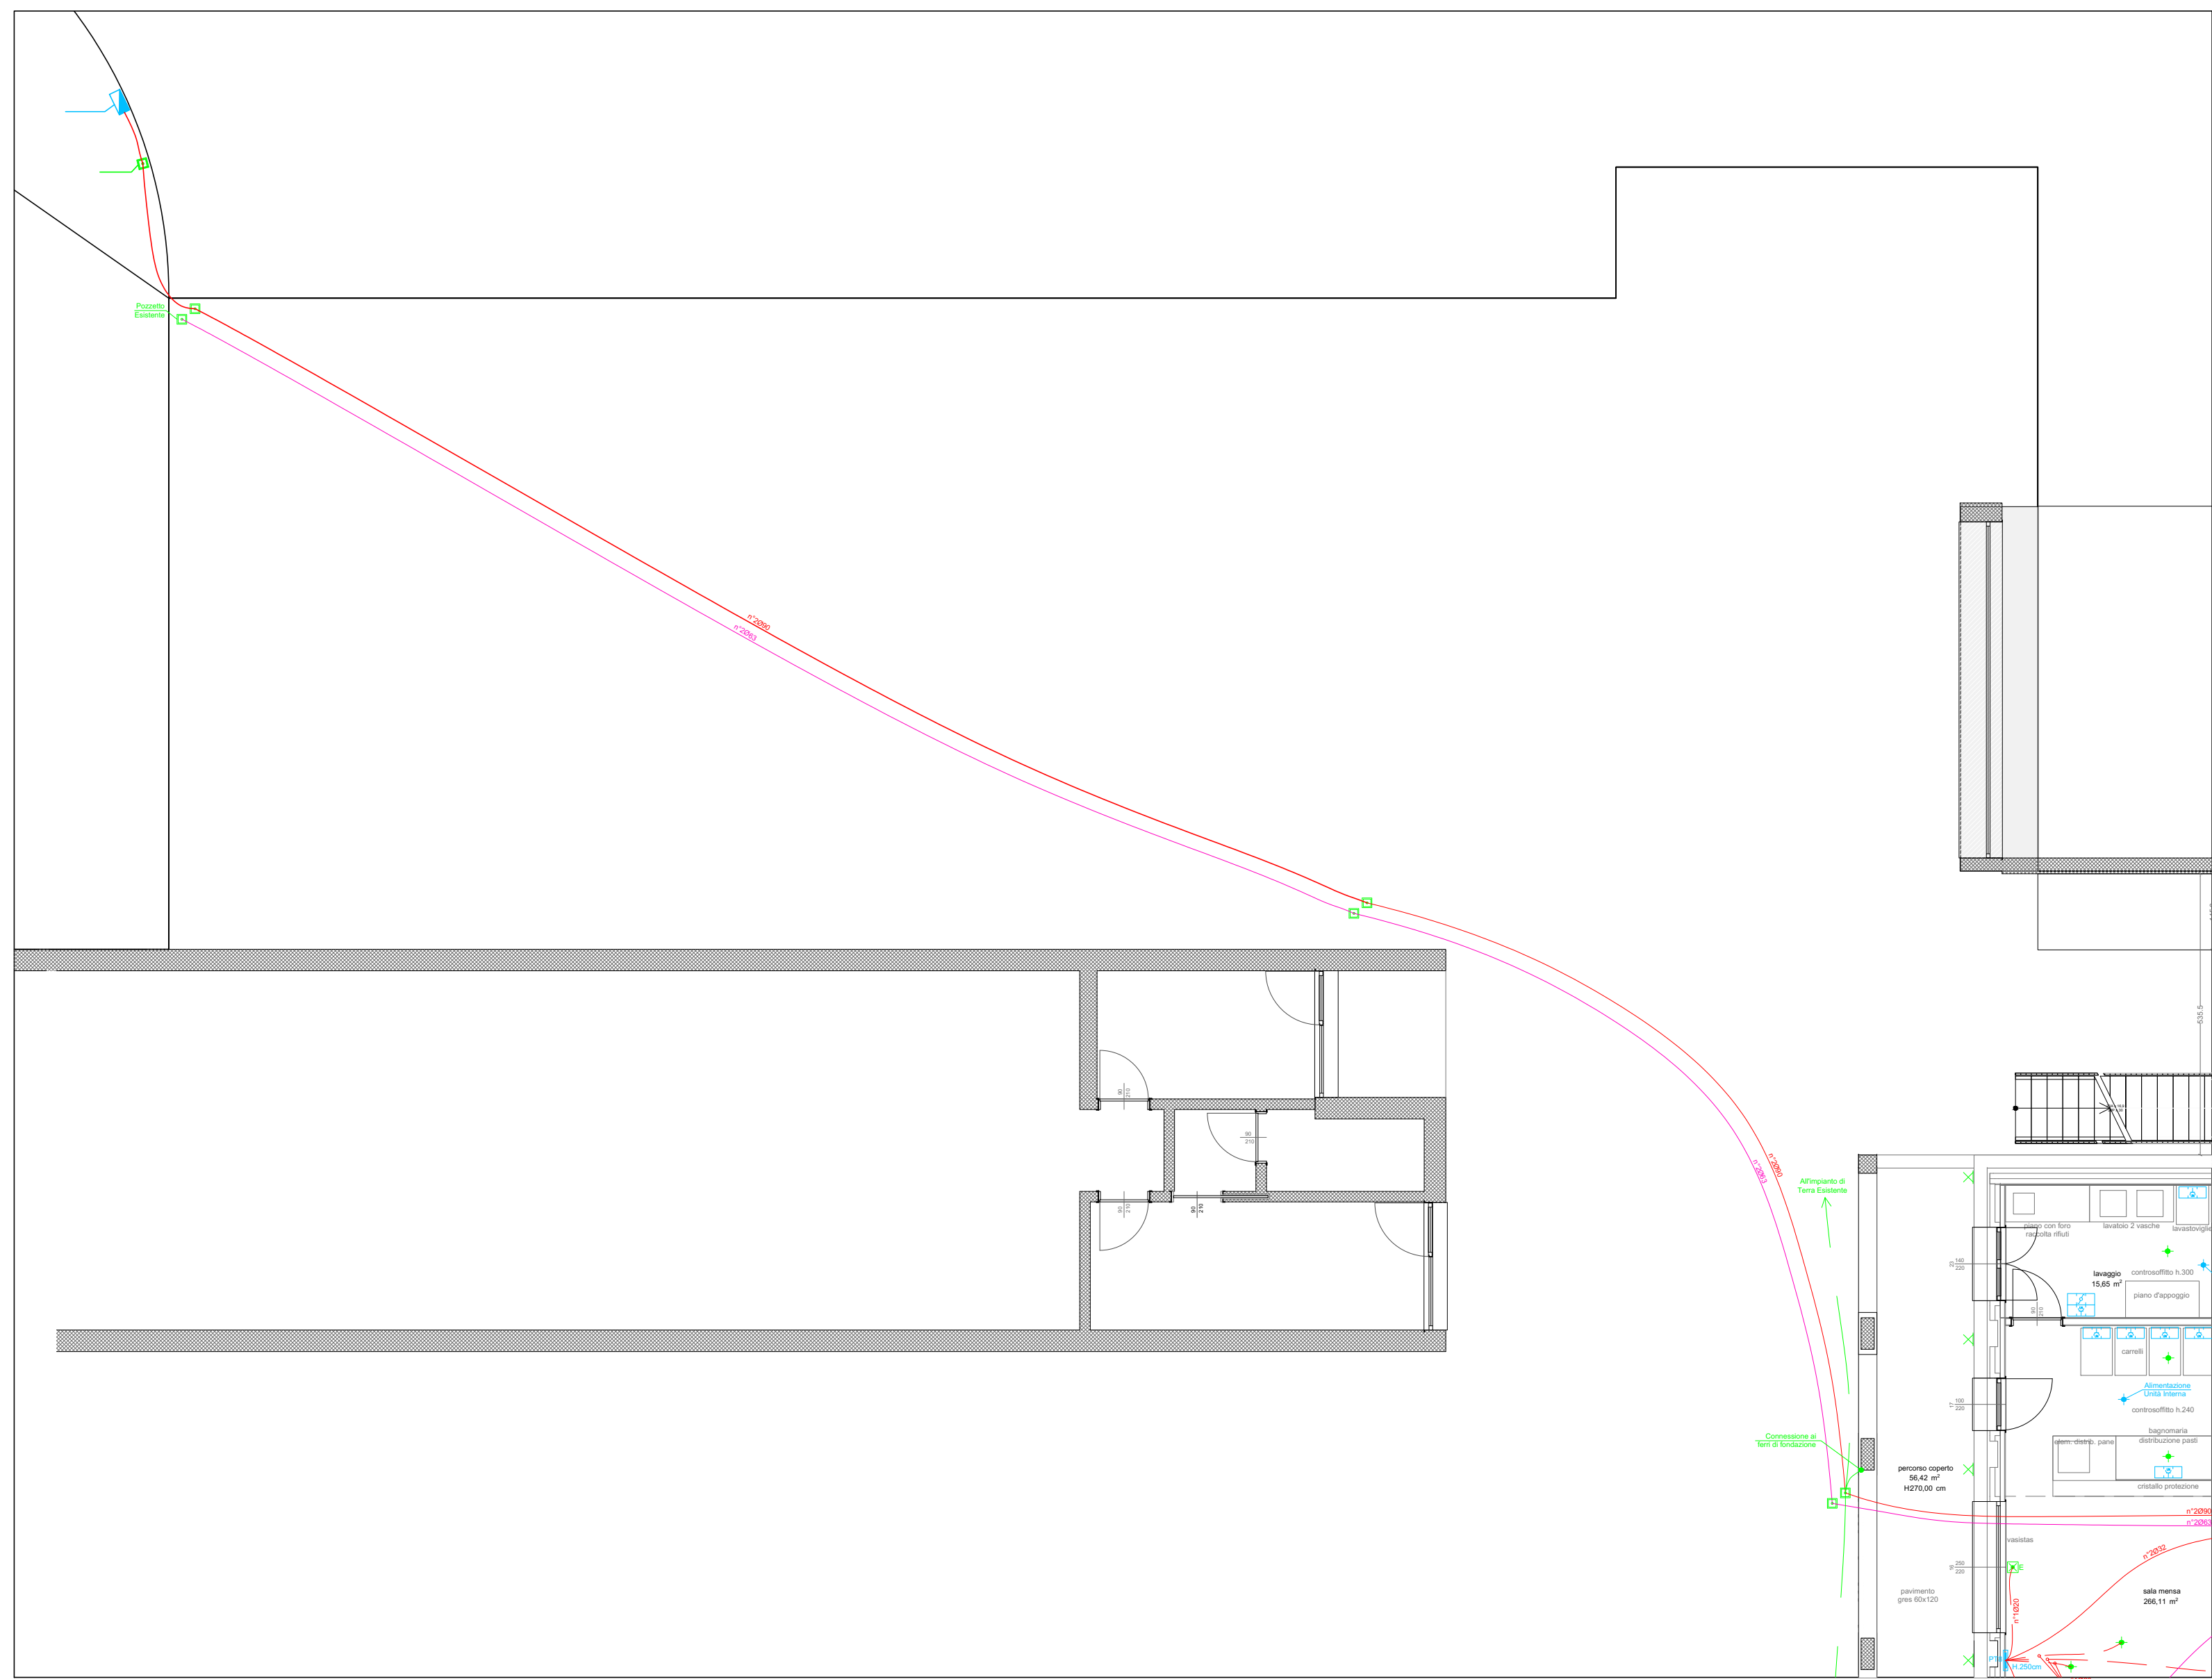
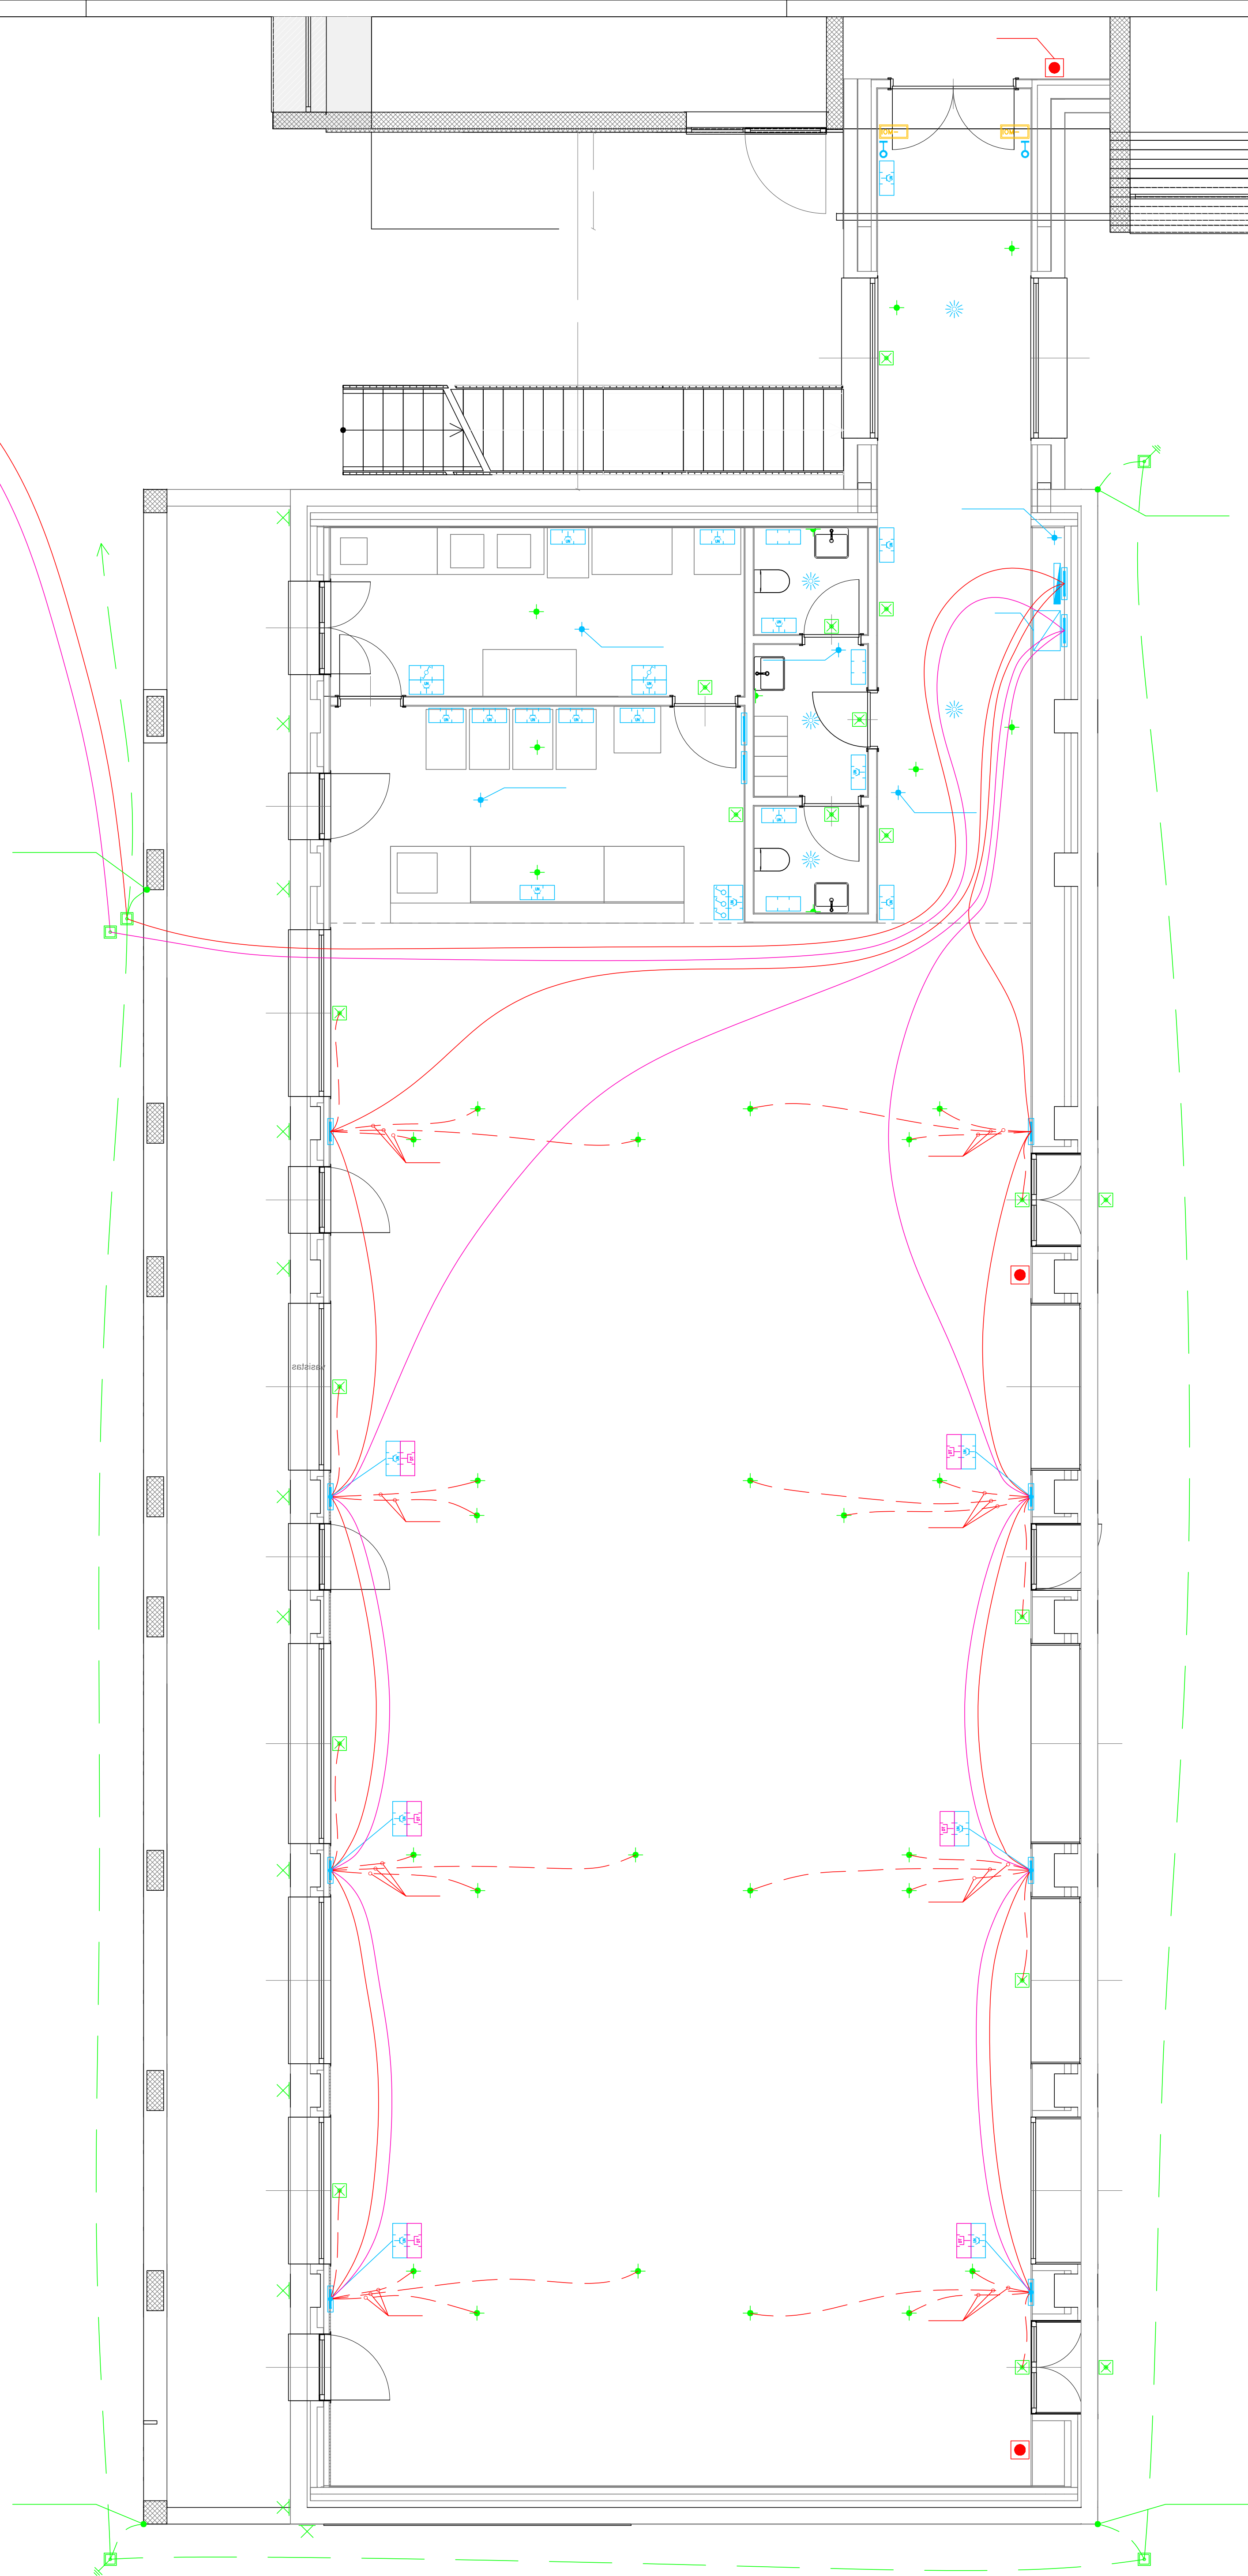


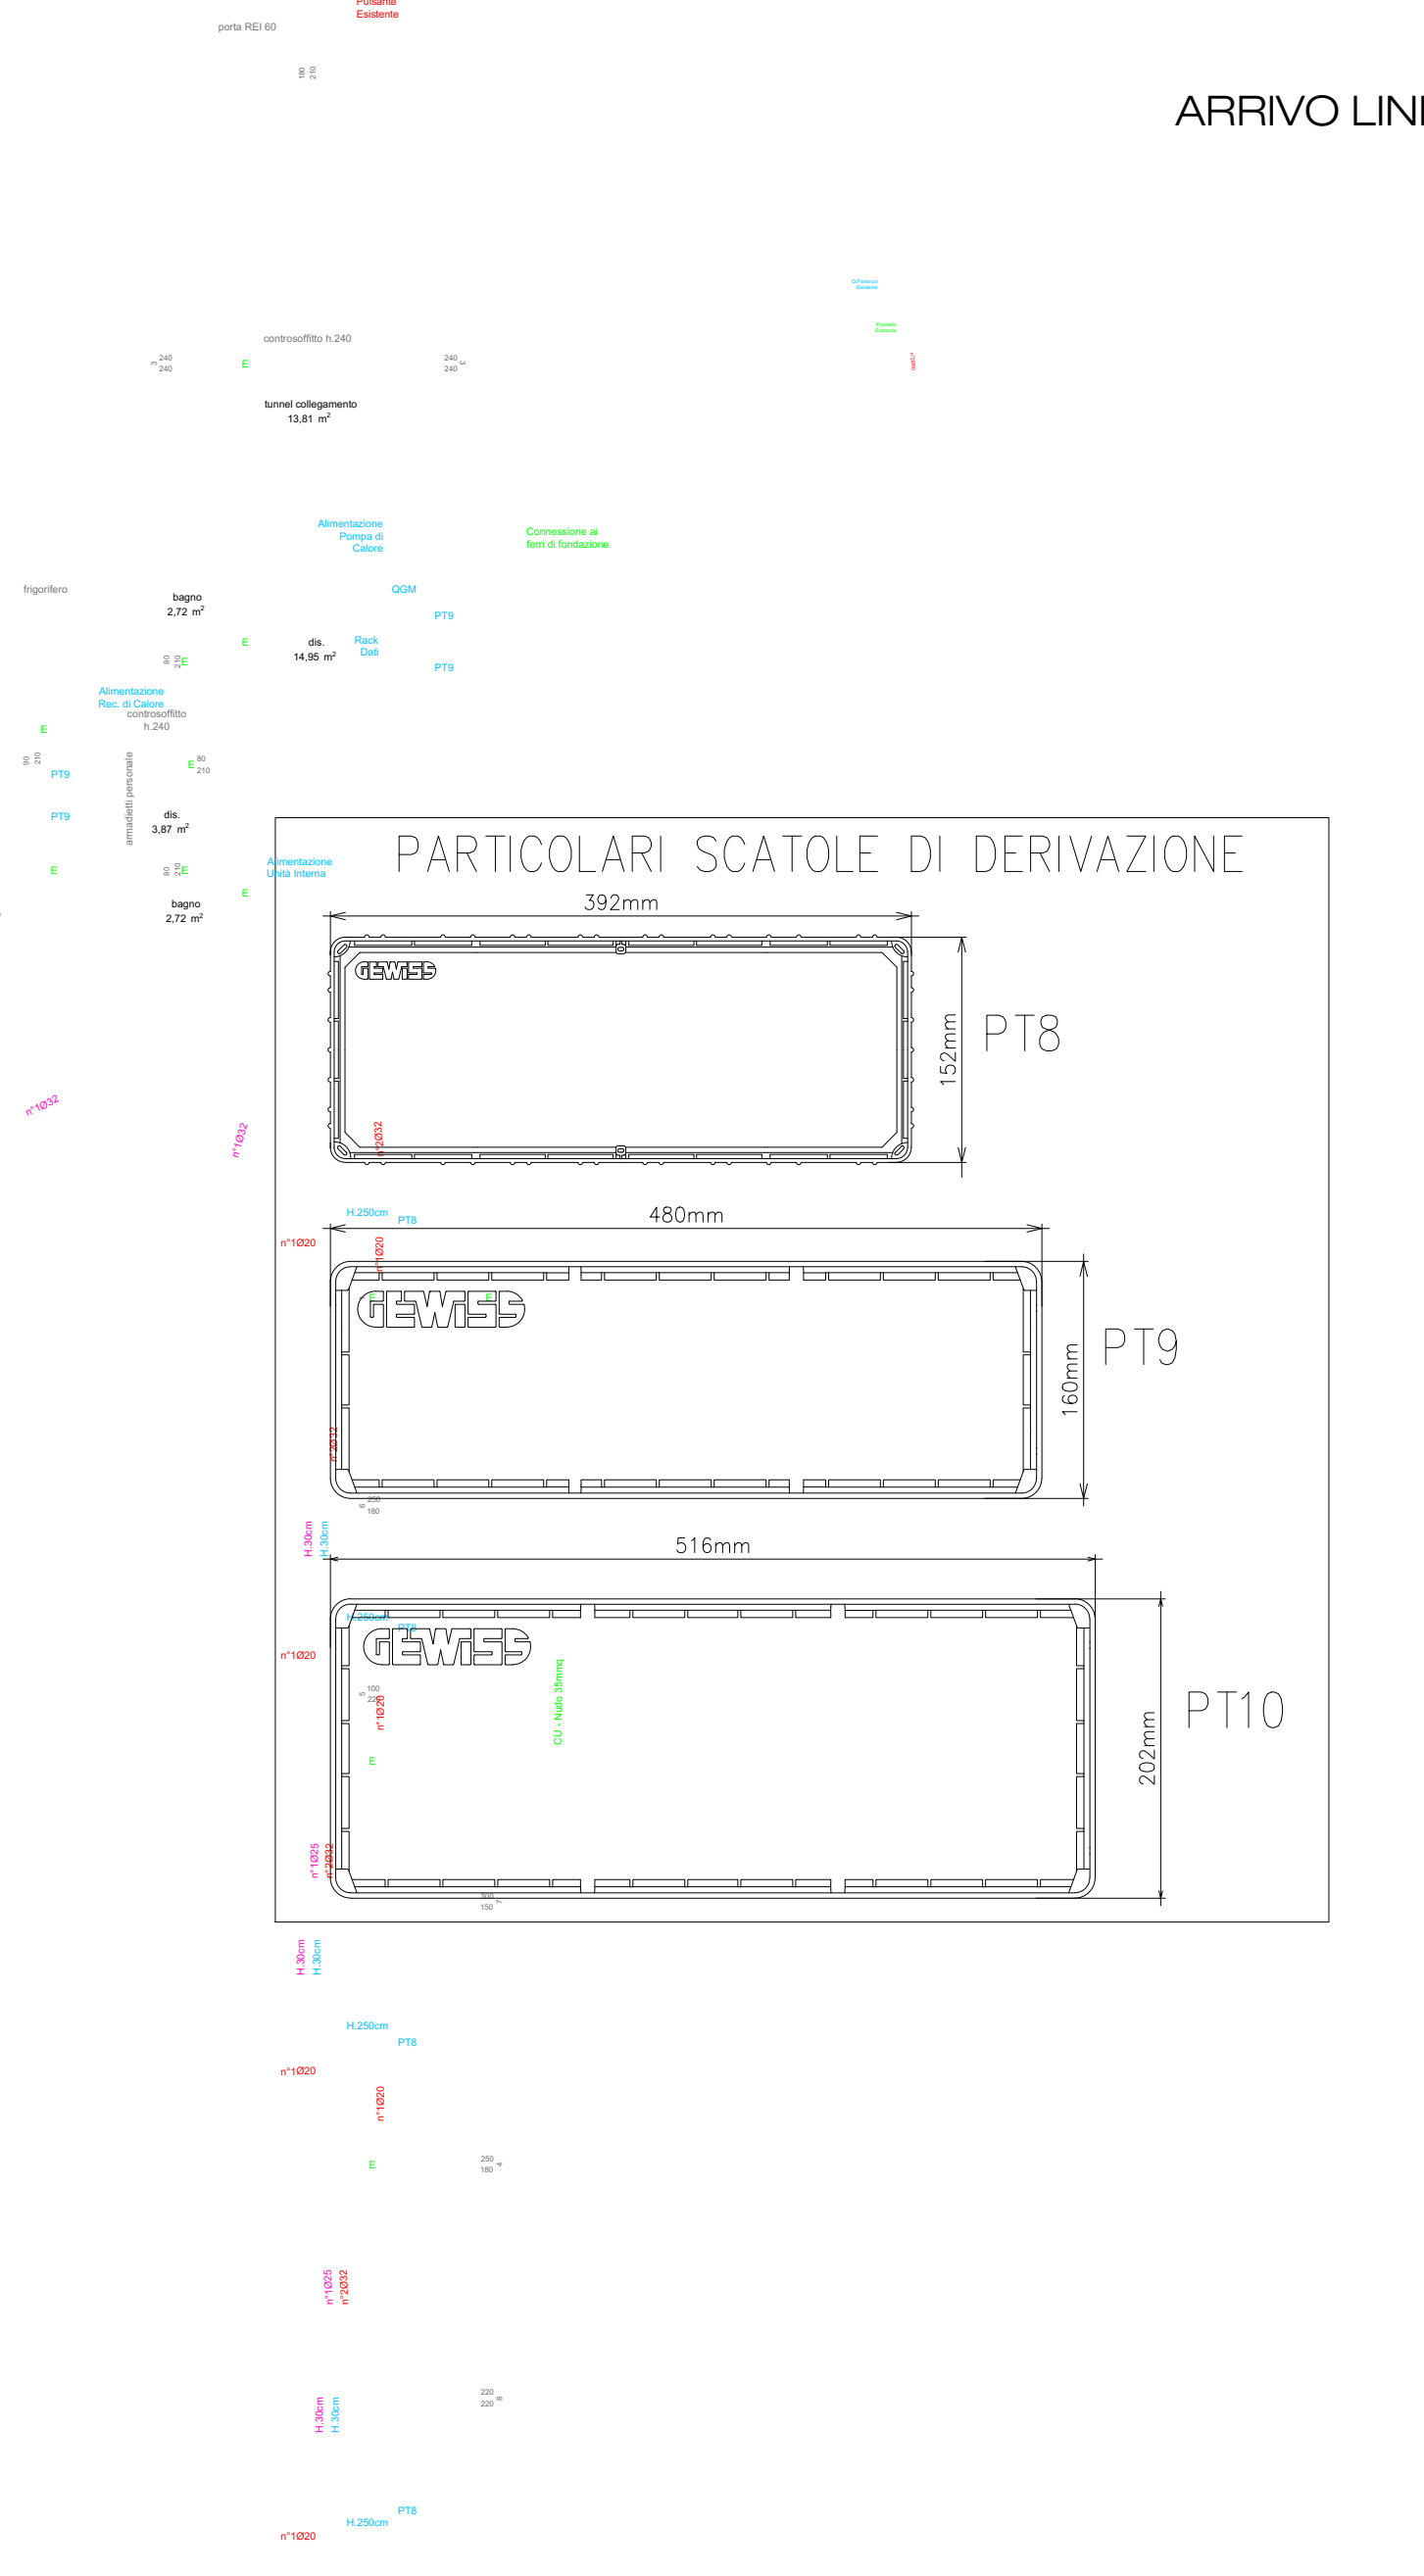

LEGENDA DISTRIBUZIONE	
	QUADRO ELETTRICO
	RACK DATI
	SCATOLA DI DERIVAZIONE DA INCASSO
	PREDISPOSIZIONE SCATOLA FM 503 VUOTA DA INCASSO
	INTERRUTTORE COMANDO LUCI
	DEVIATORE COMANDO LUCI
	PRESA UNEL
	PRESA BIPASSO 10/16A
	SENSORE DI PRESENZA 360°
	ALIMENTAZIONE UTENZA
	PRESA DATI RJ45
	PUNTO LUCE A SOFFITTO
	PUNTO LUCE A PARETE
	LAMPADA DA PARETE
	LAMPADA DI EMERGENZA
	POZZETTO
	PICCHETTO DI DISPERSIONE A CROCE IN ACCIAIO ZINCATO DA 1500x50x5mm
	MONTANTI ENERGIA/SEGNALE
	DISPENSORE DI TERRA IN Cu NUDO 35mmq
	DISTRIBUZIONE FM A PAVIMENTO
	DISTRIBUZIONE INCASSATA A SOFFITTO
	DISTRIBUZIONE SPECIALI A PAVIMENTO

LEGENDA DISTRIBUZIONE FUMI	
	MODULO DI INGRESSO/USCITA PER COMANDO MAGNETICI
	PULSANTE ANALOGICO A ROTTURA VETRO INDIRIZZATO DOTATO DI MODULO D'INDIRIZZAMENTO A SELETTORI ROTANTI E DI DOPPIO ISOLATORE
	ELETTROMAGNETE PER BLOCCO PORTE TAQUIAFUOCO CON PULSANTE MANUALE DI SGANCIO 50Kg EFFETTIVI

ARRIVO LINEA DA QUADRO PARTENZA
SCALA 1:100

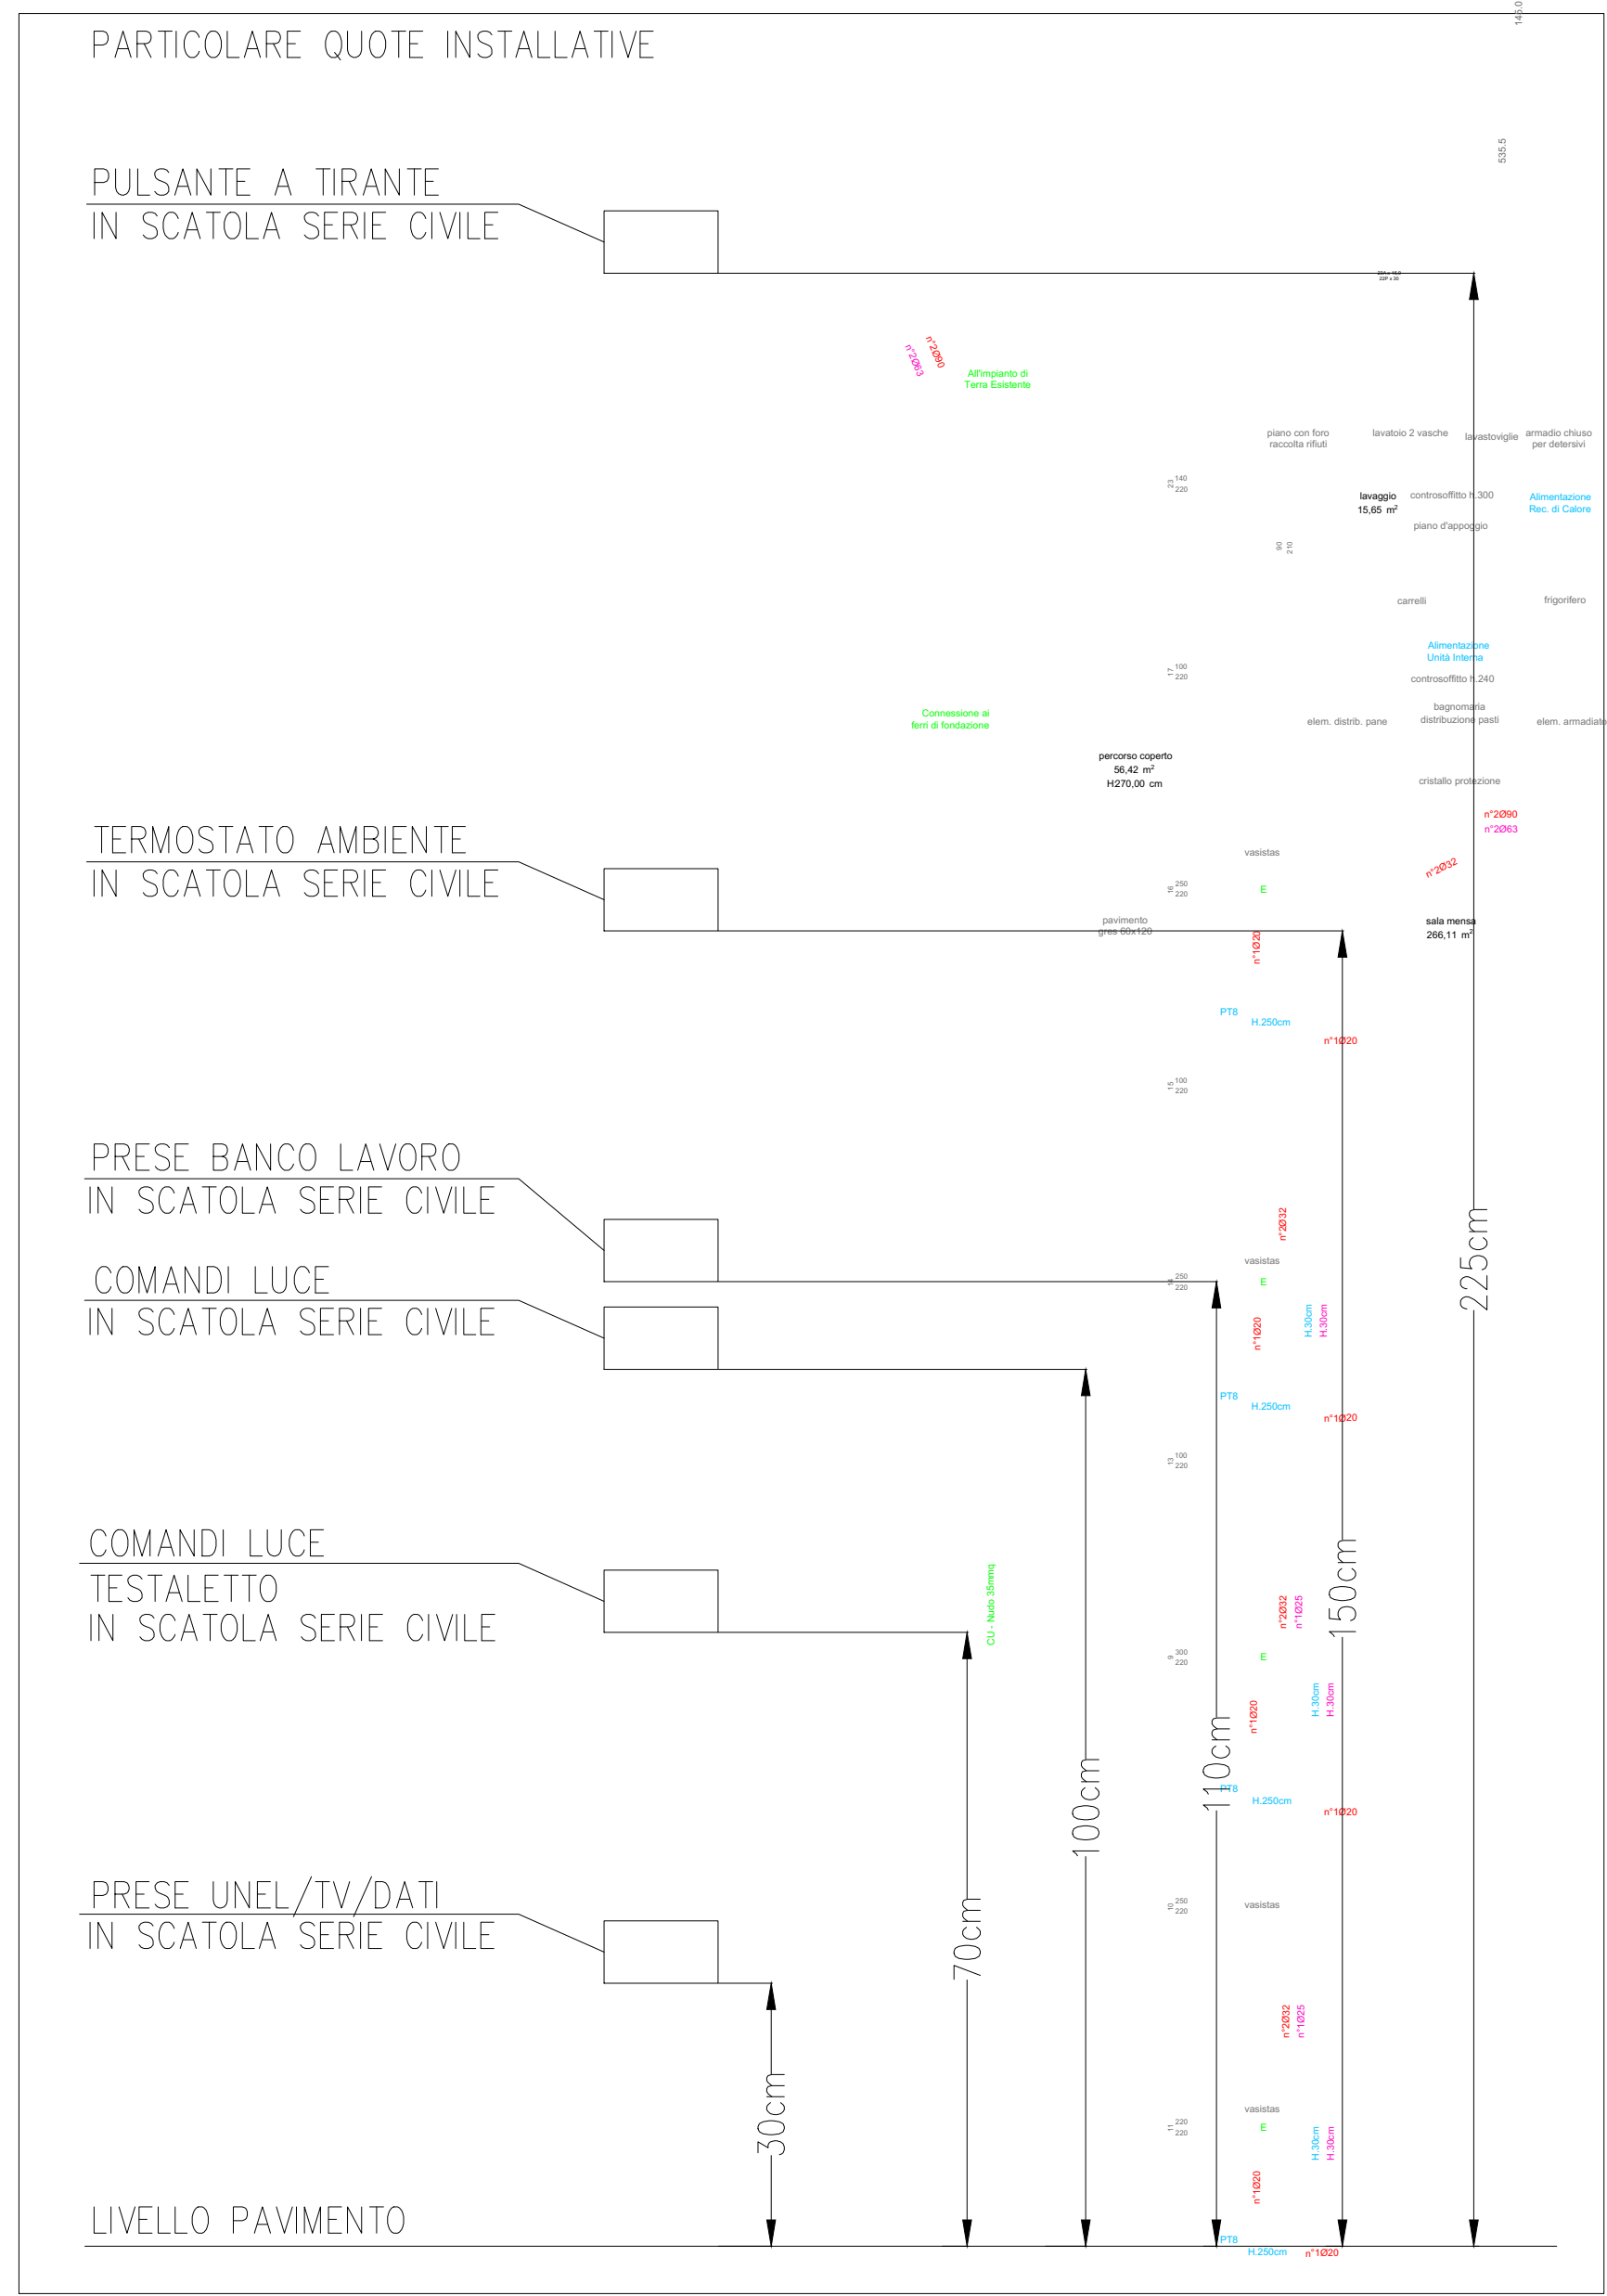

d&e studio

via XXIV maggio, 1/a 25030 paratico bs
t 030 4262329 info@d&estudio.eu
www.d&estudio.eu

 
arch. marco gottni
via dominico azzardi, 26 24060 casazza bg
t 0340 6416800

arch. paola bellusi
via XXIV maggio, 1/a 25030 paratico bs
t 0348 7363171

ing. loreno musinelli
via de mello, 31 24027 sanico bg
t 0346 8641424

ing. aleandro neri
via marconi, 29/a 24021 albino bg
t 0328 4188334

arch. francesca pirma
via bericella, 16 25032 chari bs
t 030 6910250



progetto
realizzazione di nuova mensa - plesso scolastico primaria sacro cuore
CUP: J41B210450005 - COD: 940197038
CO-FINANZIATO CON PIANO NAZIONALE RIPRESA E RESILIENZA - PNRR M4 C11.2
Missione 4: Istruzione e ricerca
Componente 1 - potenziamento dell'offerta dei servizi di istruzione - dagli asili nido alle Università
Investimento 1.2 - "lavoro di estensione del tempo pieno e mensa"

committente
comune di palazzo sull'oglio
via IV settembre 32, 25035
t 030 7405500 - CF 00400530176

indirizzo
via omboni, palazzo sull'oglio, bs

stato progetto
esecutivo

data
dicembre 2022

scala
1:50

revisione
0

progetto impianti elettrici - impianto elettrico
pianta piano terra - progetto

1322 E 112

